



Дом №23.План 1 этажа.
Секция №1 (4.эт)

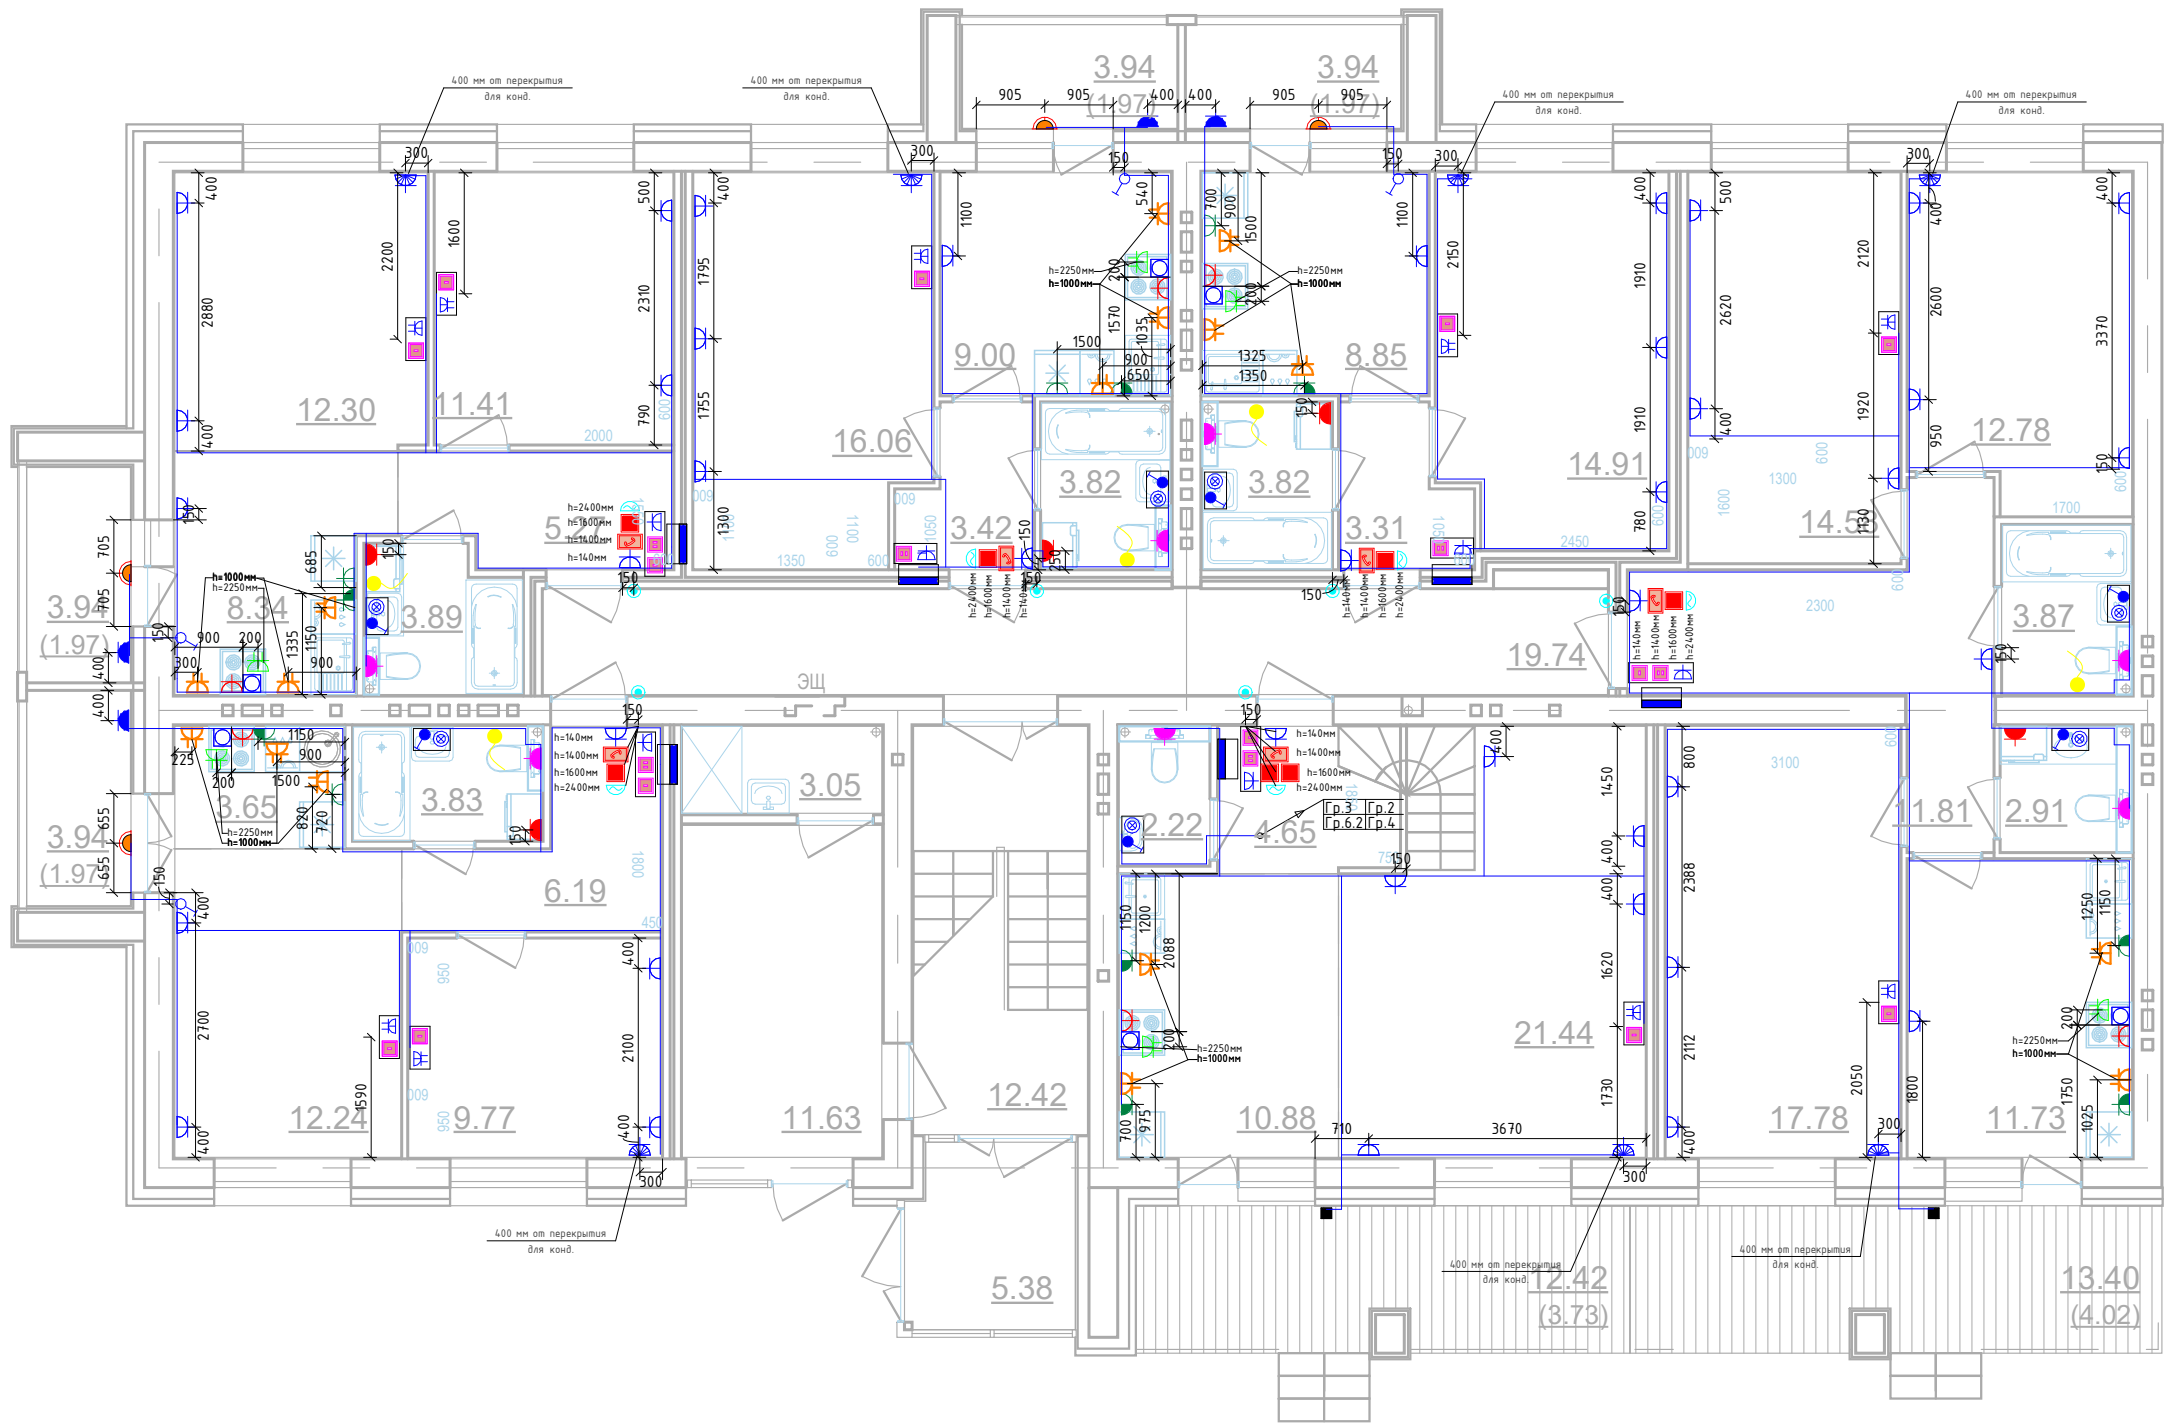


						01-01-484-2023 - ЭМ.ЭО.Ч			
Изм.1	-	Зам.			03.25	Многоквартирный жилой дом №23, расположенный в ЖК "Знак" в г.Киров (10 очередь строительства)			
Изм.	Кол.уч.	Лист	№докум.	Подп.	Дата	Секция 1	Стадия	Лист	Листов
Разработал			Абаныкин				Р	7	
Проверил									
Н.контр.	Макрушин					План 1-го этажа.Секция №1. Розеточные сети.	МАСШТАБ		
ГИП	Окательева								

Секция №1 (4.эт)

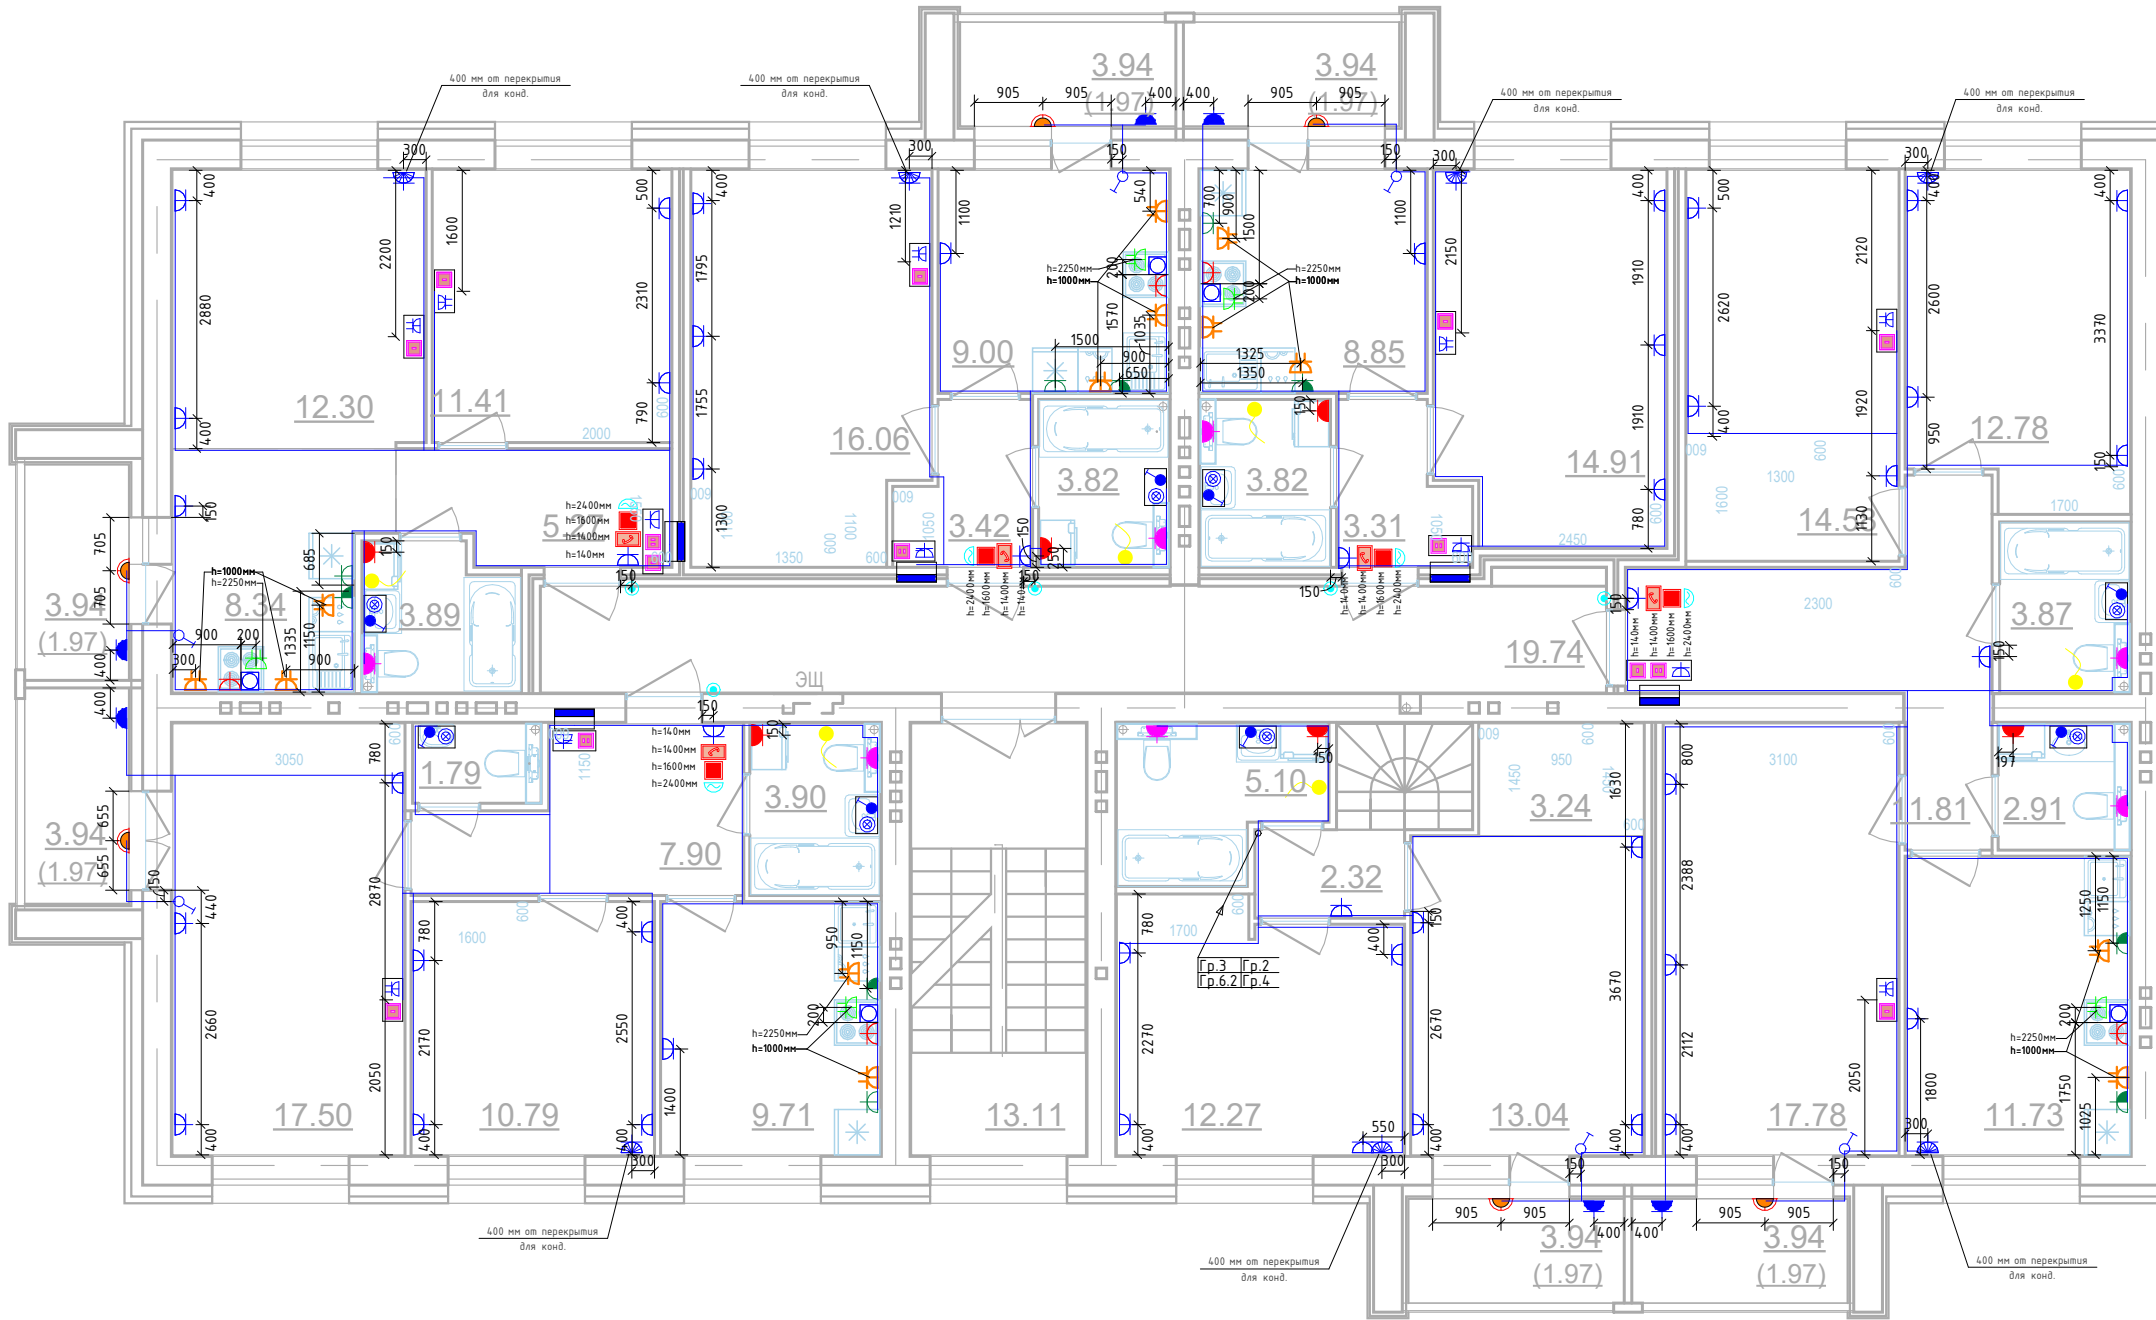


						01-01-484-2023 - ЭМ.30.4			
Изм.1	-	Зам.			03.25	Множokвартирный жилой дом №23, расположенный в ЖК "Энак" в г. Киров (10 очередь строительства)			
Изм.	Кол.уч.	Лист	№ док.	Подп.	Дата	Секция 1	Стадия	Лист	Листов
Разработал	Абдaнкин						Р	8	
Проверил									
Н.контр.	Макрушин					План 2-го этажа. Секция №1. Розеточные сети.	 МАСШТАБ		
ГИП	Окатьева								

Секция №1 (4.эт)

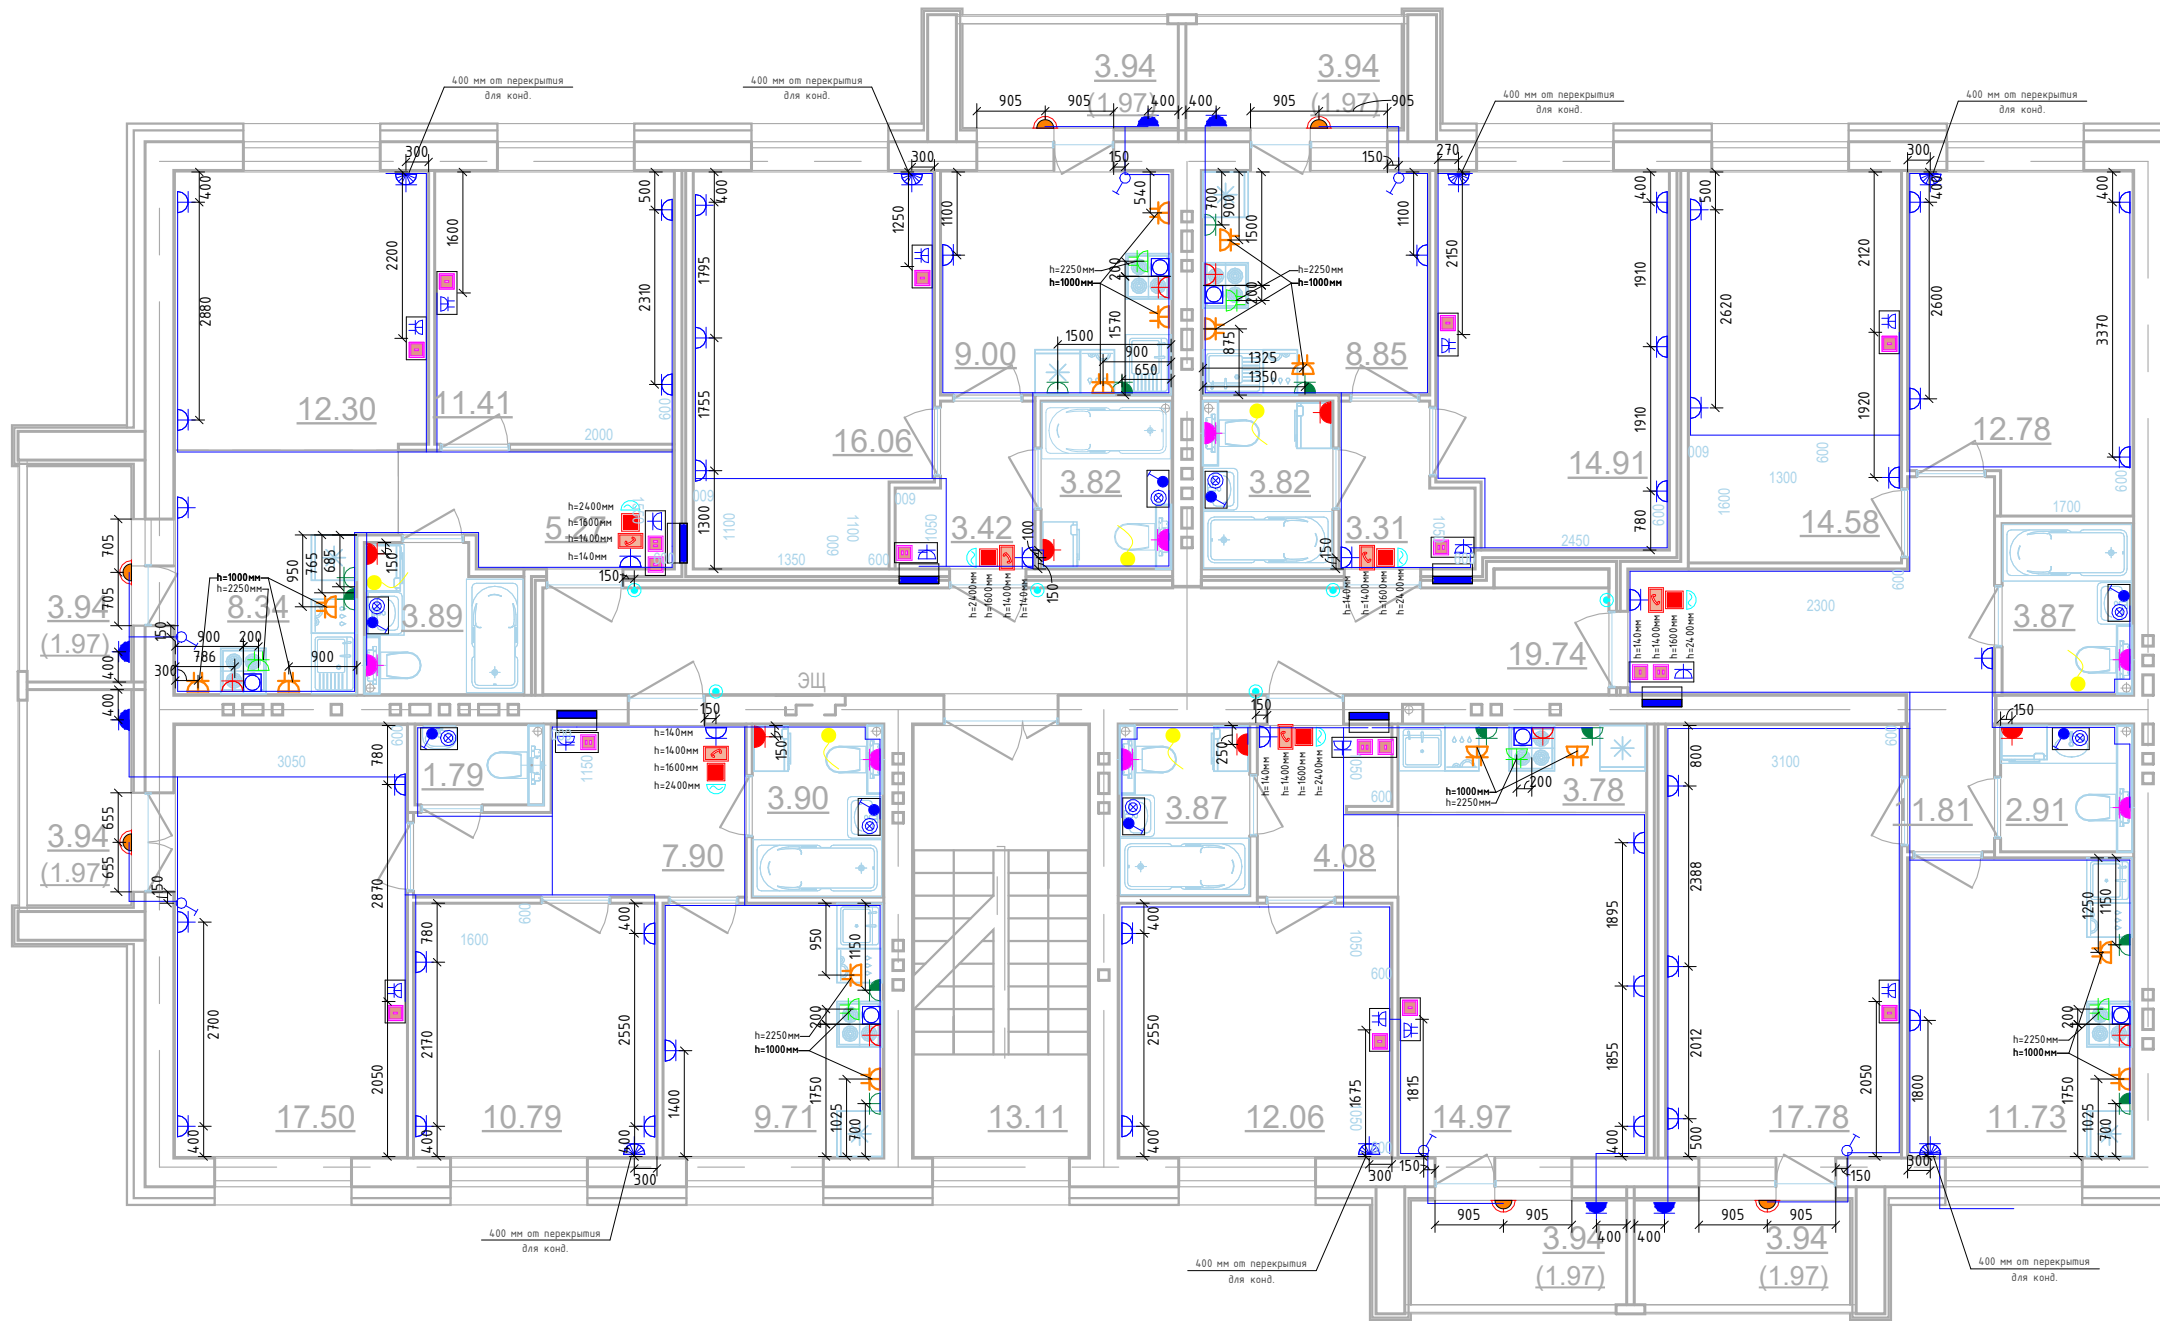

						01-01-484-2023 - ЭМ.30.4			
Изм.1	-	Зам.			03.25	Множквартирный жилой дом №23, расположенный в ЖК "Знак" в г.Киров (10 очередь строительства)			
Изм.	Кол.уч.	Лист	№ док.	Подп.	Дата	Секция 1	Стадия	Лист	Листов
Разработал	Абдьякин						Р	9	
Проверил									
						План 3/4-го этажа. Секция №1. Розеточные сети.			
Н.контр.	Макрушин								
ГИП	Окатьева								


Дом №23.План 1 этажа.
Секция №1 (4.эт)

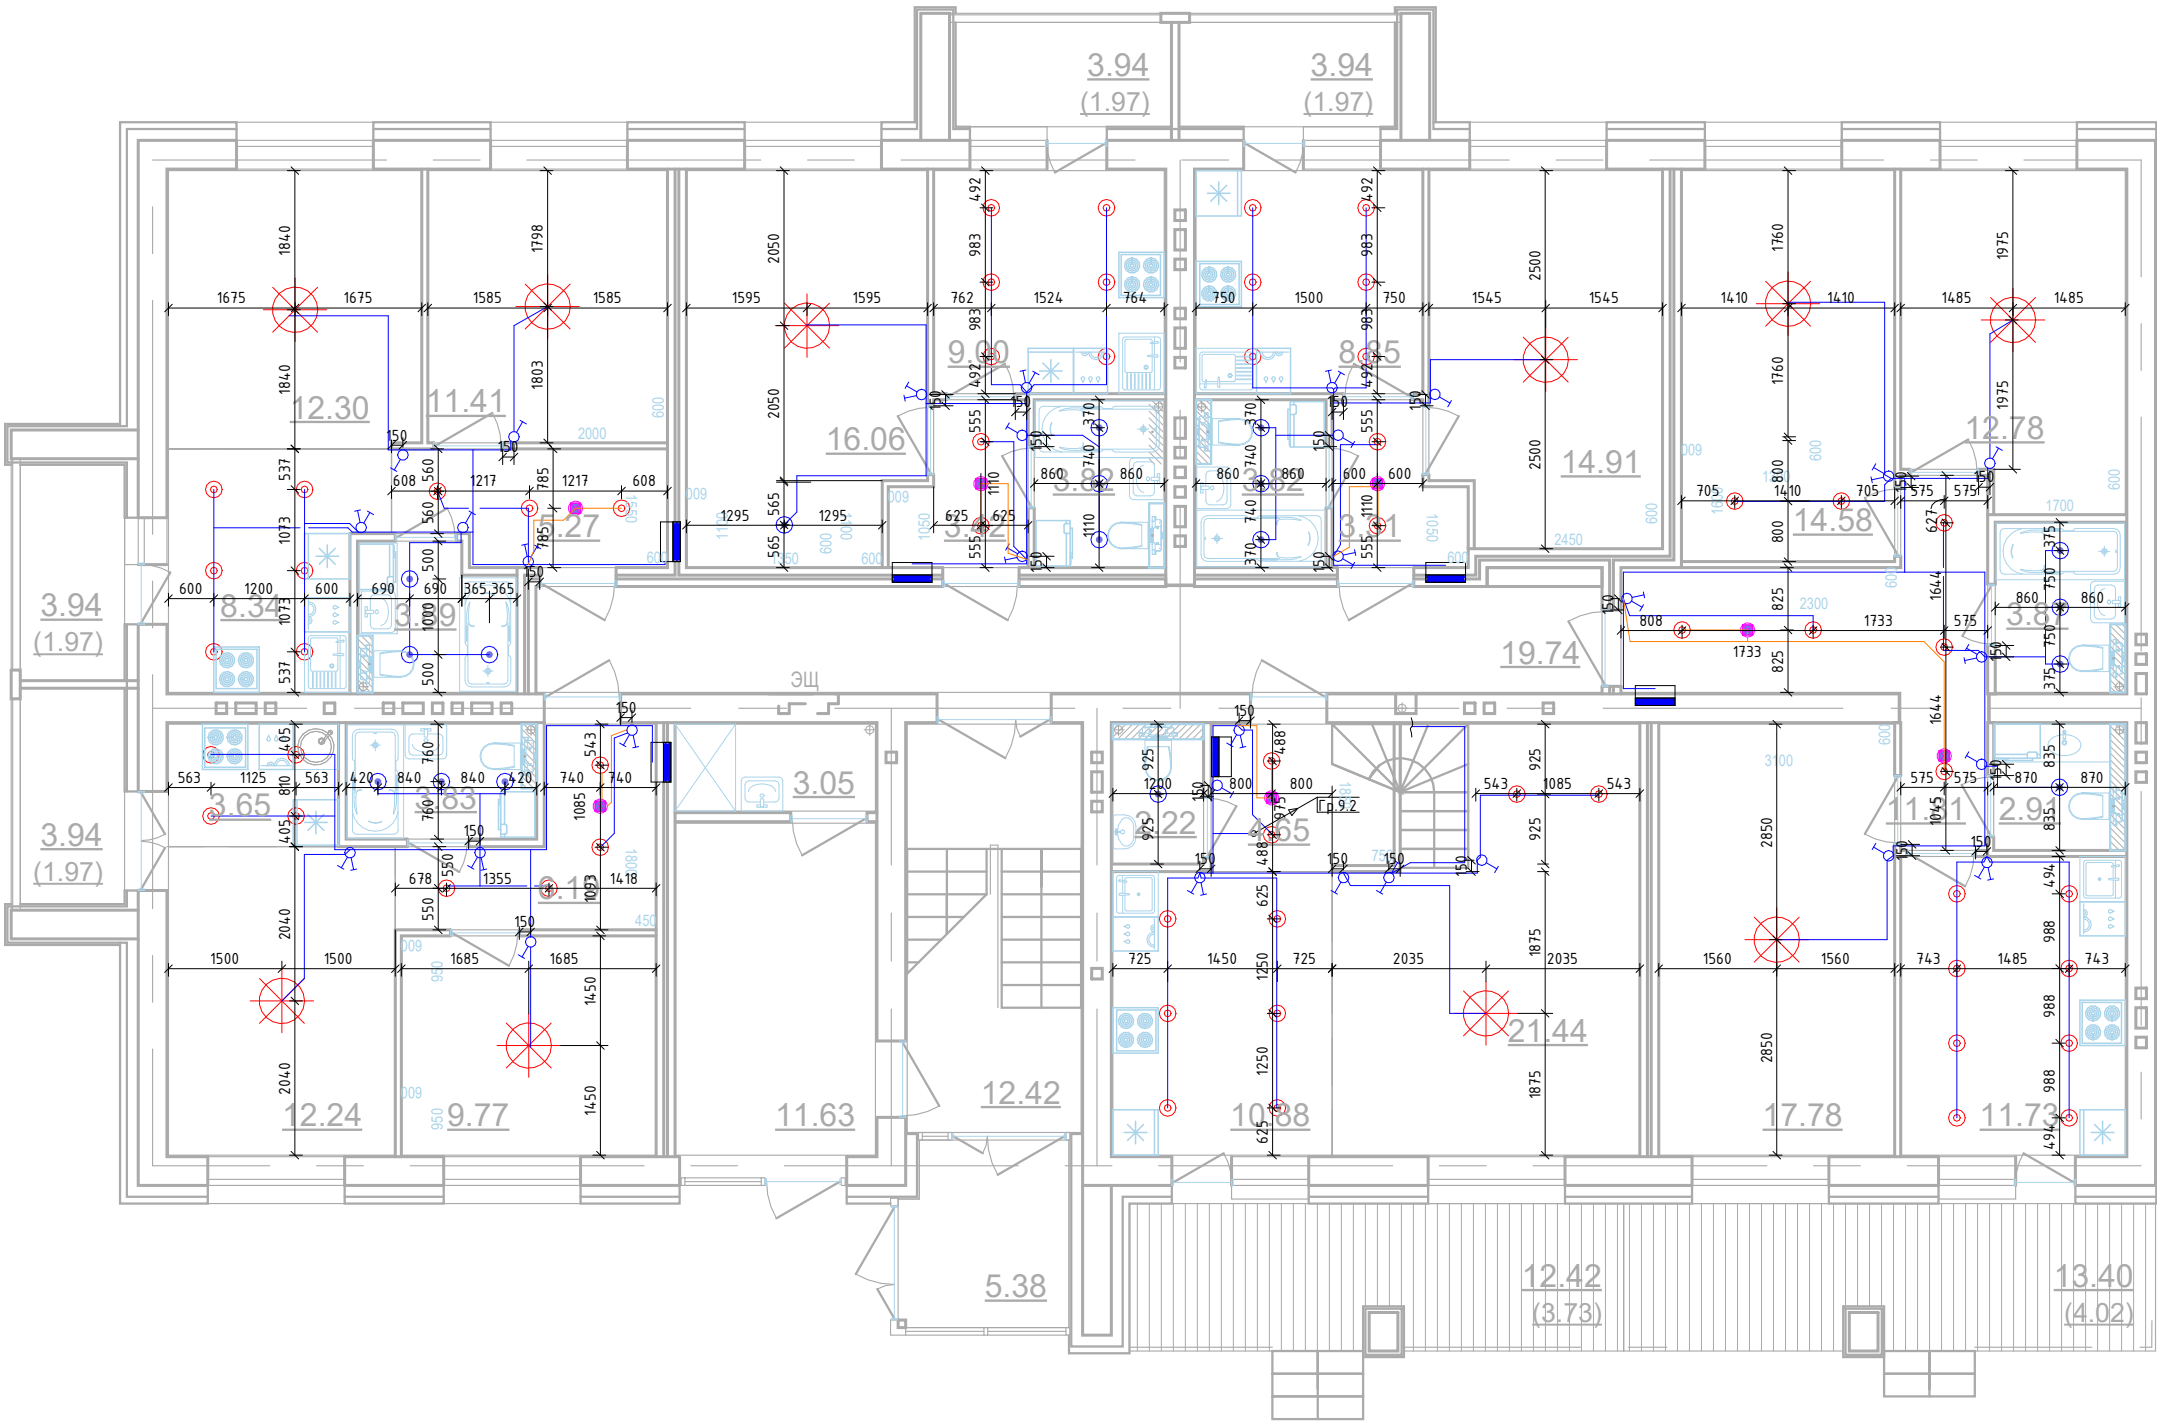

Согласовано				
Взам. инв. №				
Подп. и дата				
Инв. № подл.				


						01-01-484-2023 - ЭМ.ЭО.Ч			
						Многоквартирный жилой дом №23, расположенный в ЖК "Знак" в г.Киров (10 очередь строительства)			
Изм.	Кол.уч.	Лист	№ док.	Подп.	Дата	Секция 1	Стадия	Лист	Листов
Разработал	Абанькин						Р	10	
Проверил									
						План 1-го этажа.Секция №1. Электроосвещение.			
Н.контр.	Макрушин								
ГИП	Окальева								

Секция №1 (4.эт)

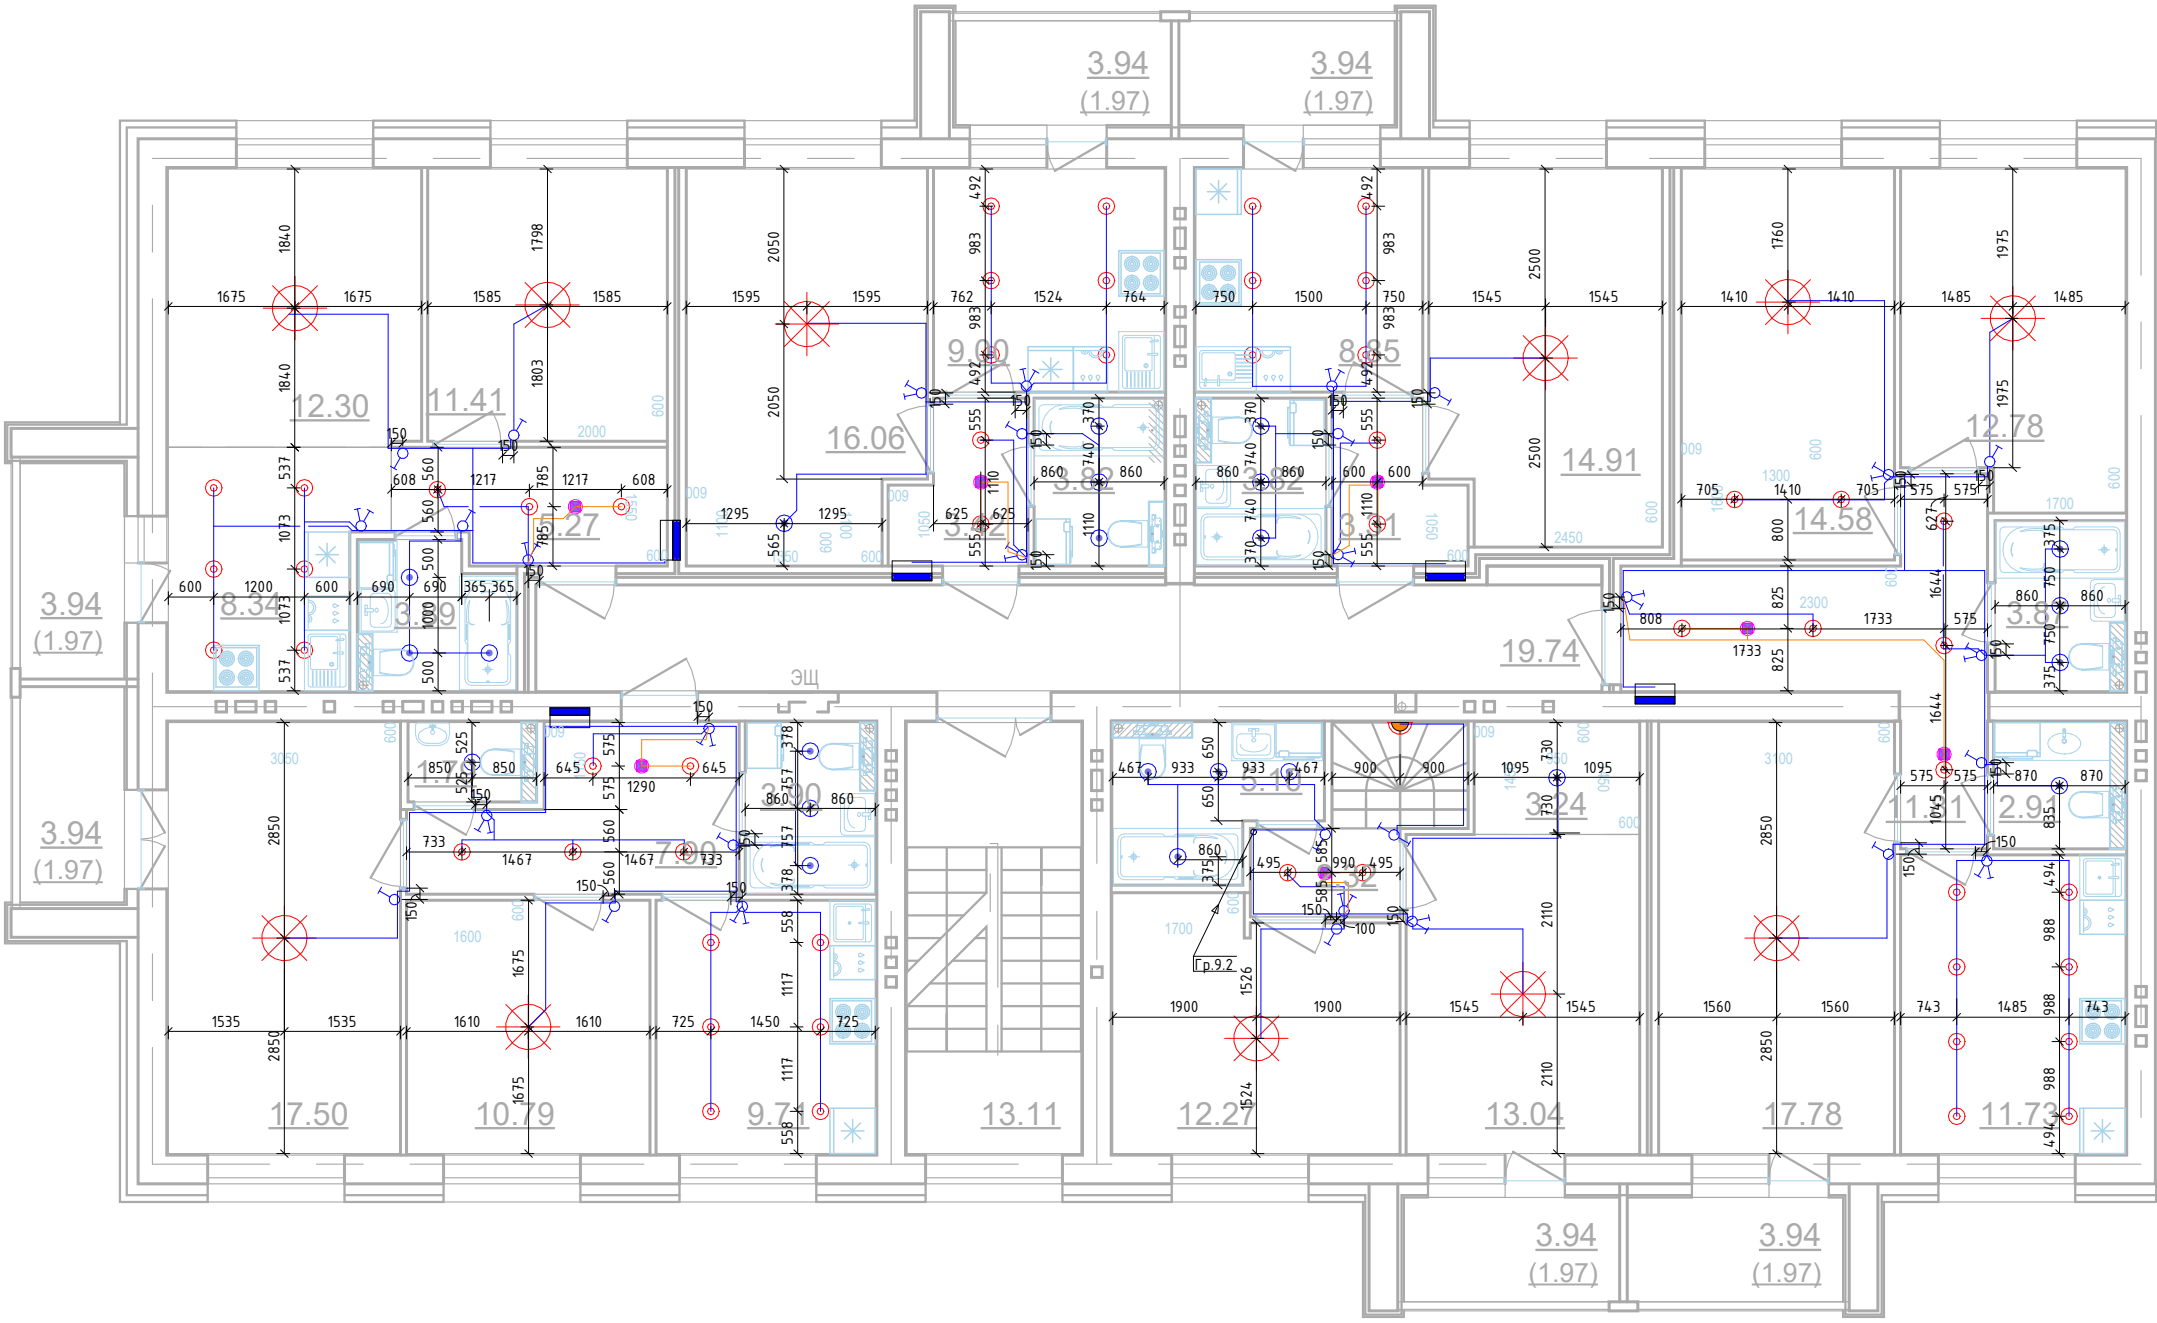

						01-01-484-2023 - ЭМ.ЭО.Ч			
						Многоквартирный жилой дом №23, расположенный в ЖК "Знак" в г.Киров (10 очередь строительства)			
Изм.	Кол.уч.	Лист	№ док.	Подп.	Дата	Секция 1	Стадия	Лист	Листов
Разработал	Абдьякин						Р	11	
Проверил									
						План 2-го этажа. Секция №1. Электроосвещение.			
Н.контр.	Макрушин								
ГИП	Окатьева								


Дом №23.План 3/4-го этажей.
Секция №1 (4.эт)

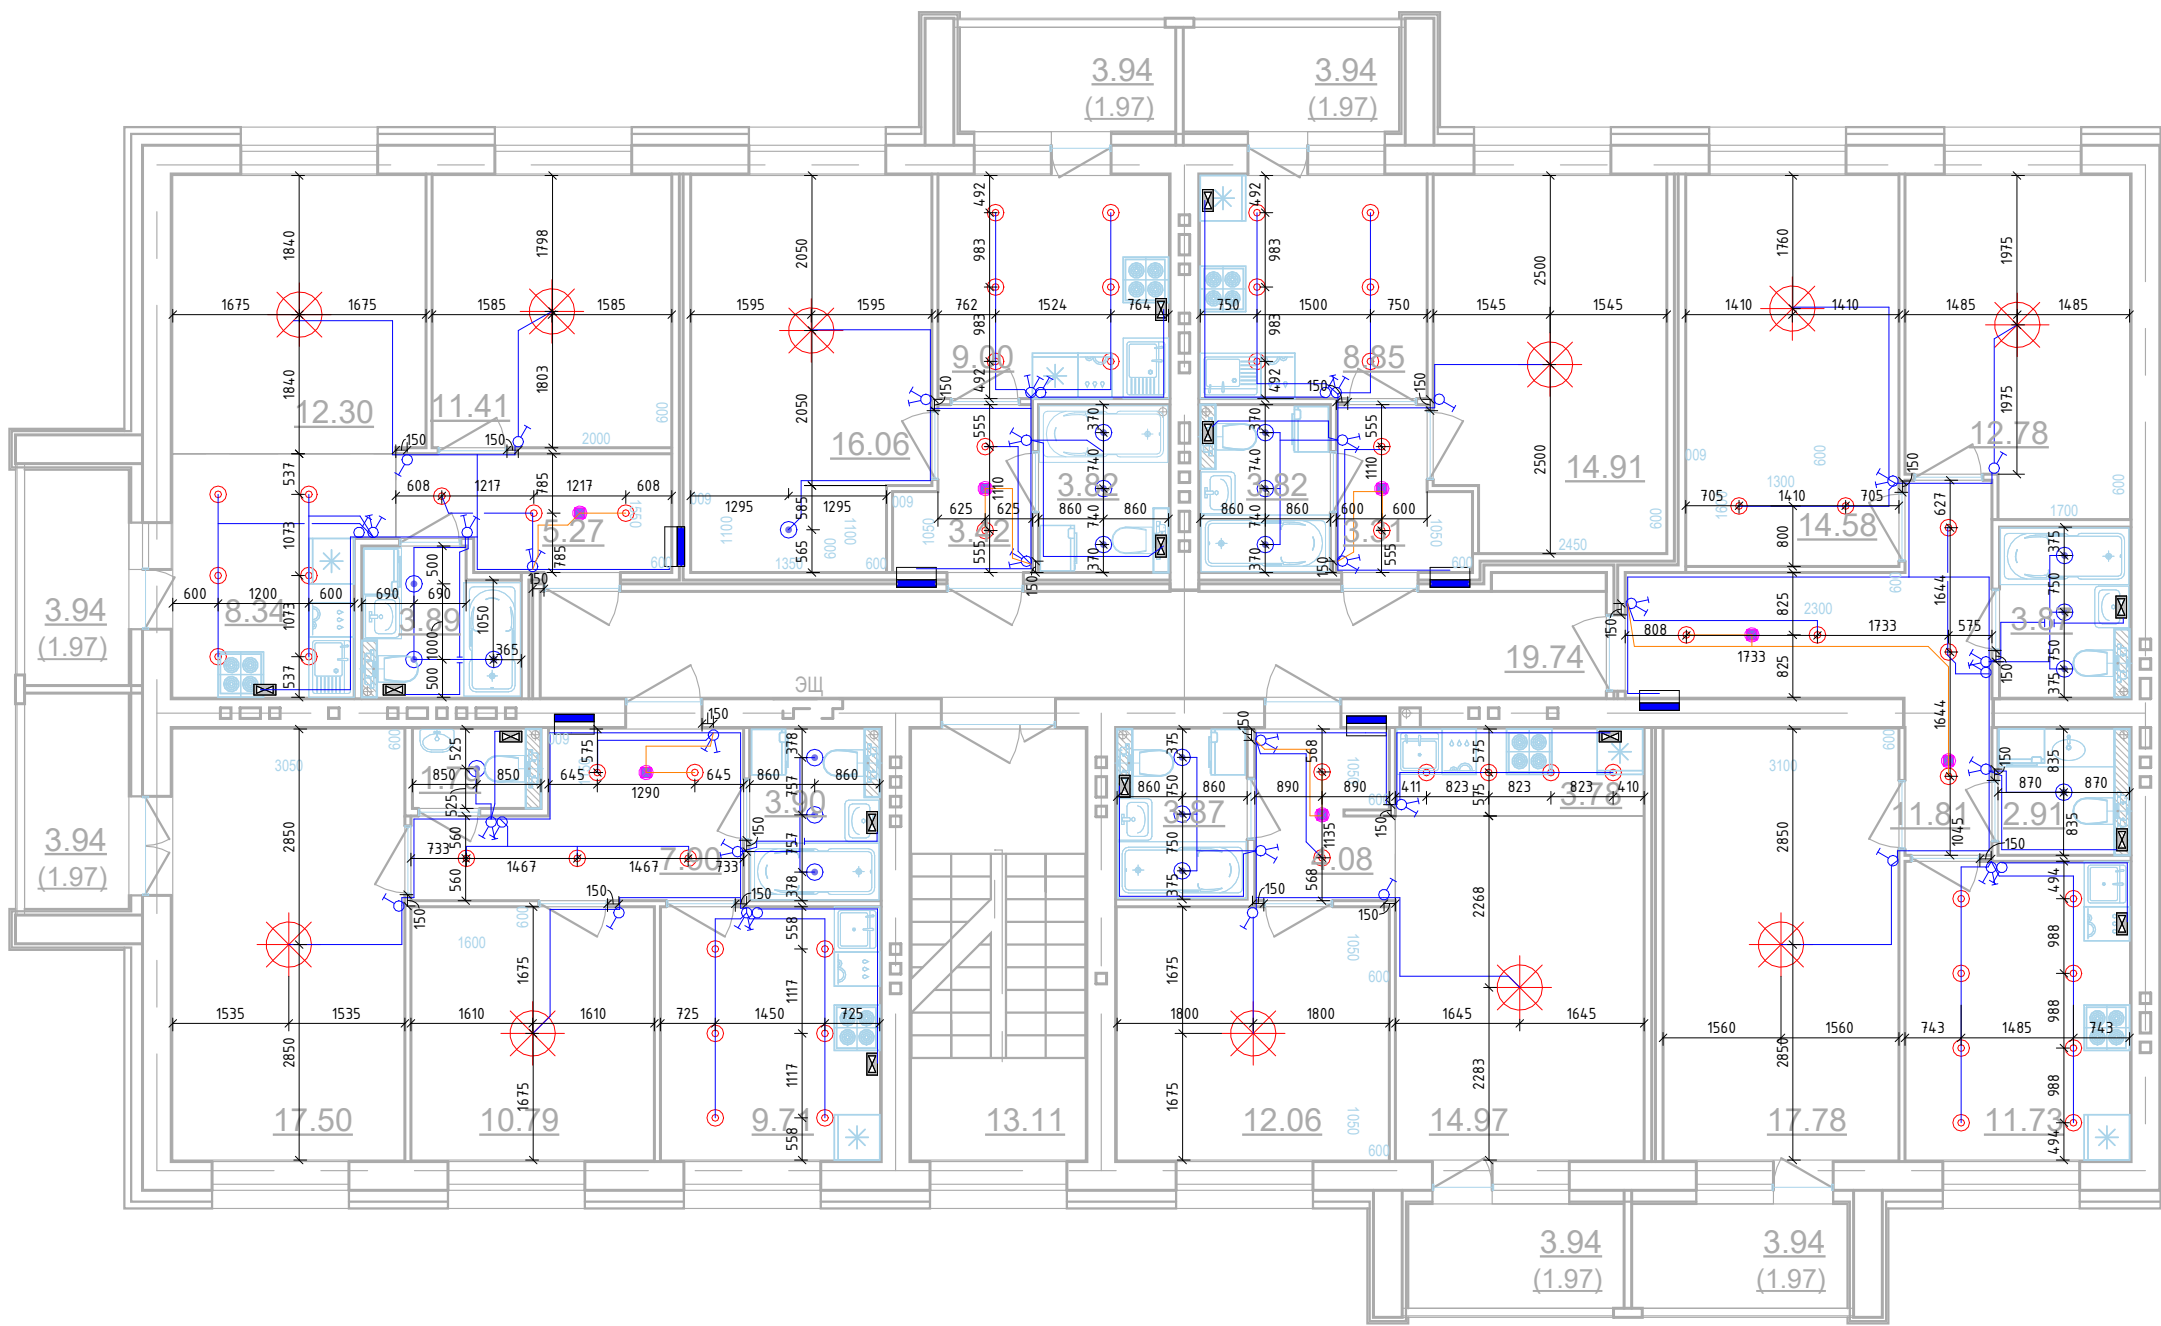

							01-01-484-2023 - ЭМ.ЭО.Ч			
Изм.1	-	Зам.			03.25		Многоквартирный жилой дом №23, расположенный в ЖК "Знак" в г.Киров (10 очередь строительства)			
Изм.	Кол.уч.	Лист	№доку.	Подп.	Дата		Секция 1	Стадия	Лист	Листов
Разработал		Абаныкин						Р	12	
Проверил										
Н.контр.	Макрушин						План 3/4-го этажа.Секция №1. Электроосвещение.	МАСШТАБ		
ГИП	Окательева									


Инв. № подл.	Подп. и дата	Взам. инв. №	Согласовано	

Дом №23.План 1 этажа.
Секция №2 (7.эт)

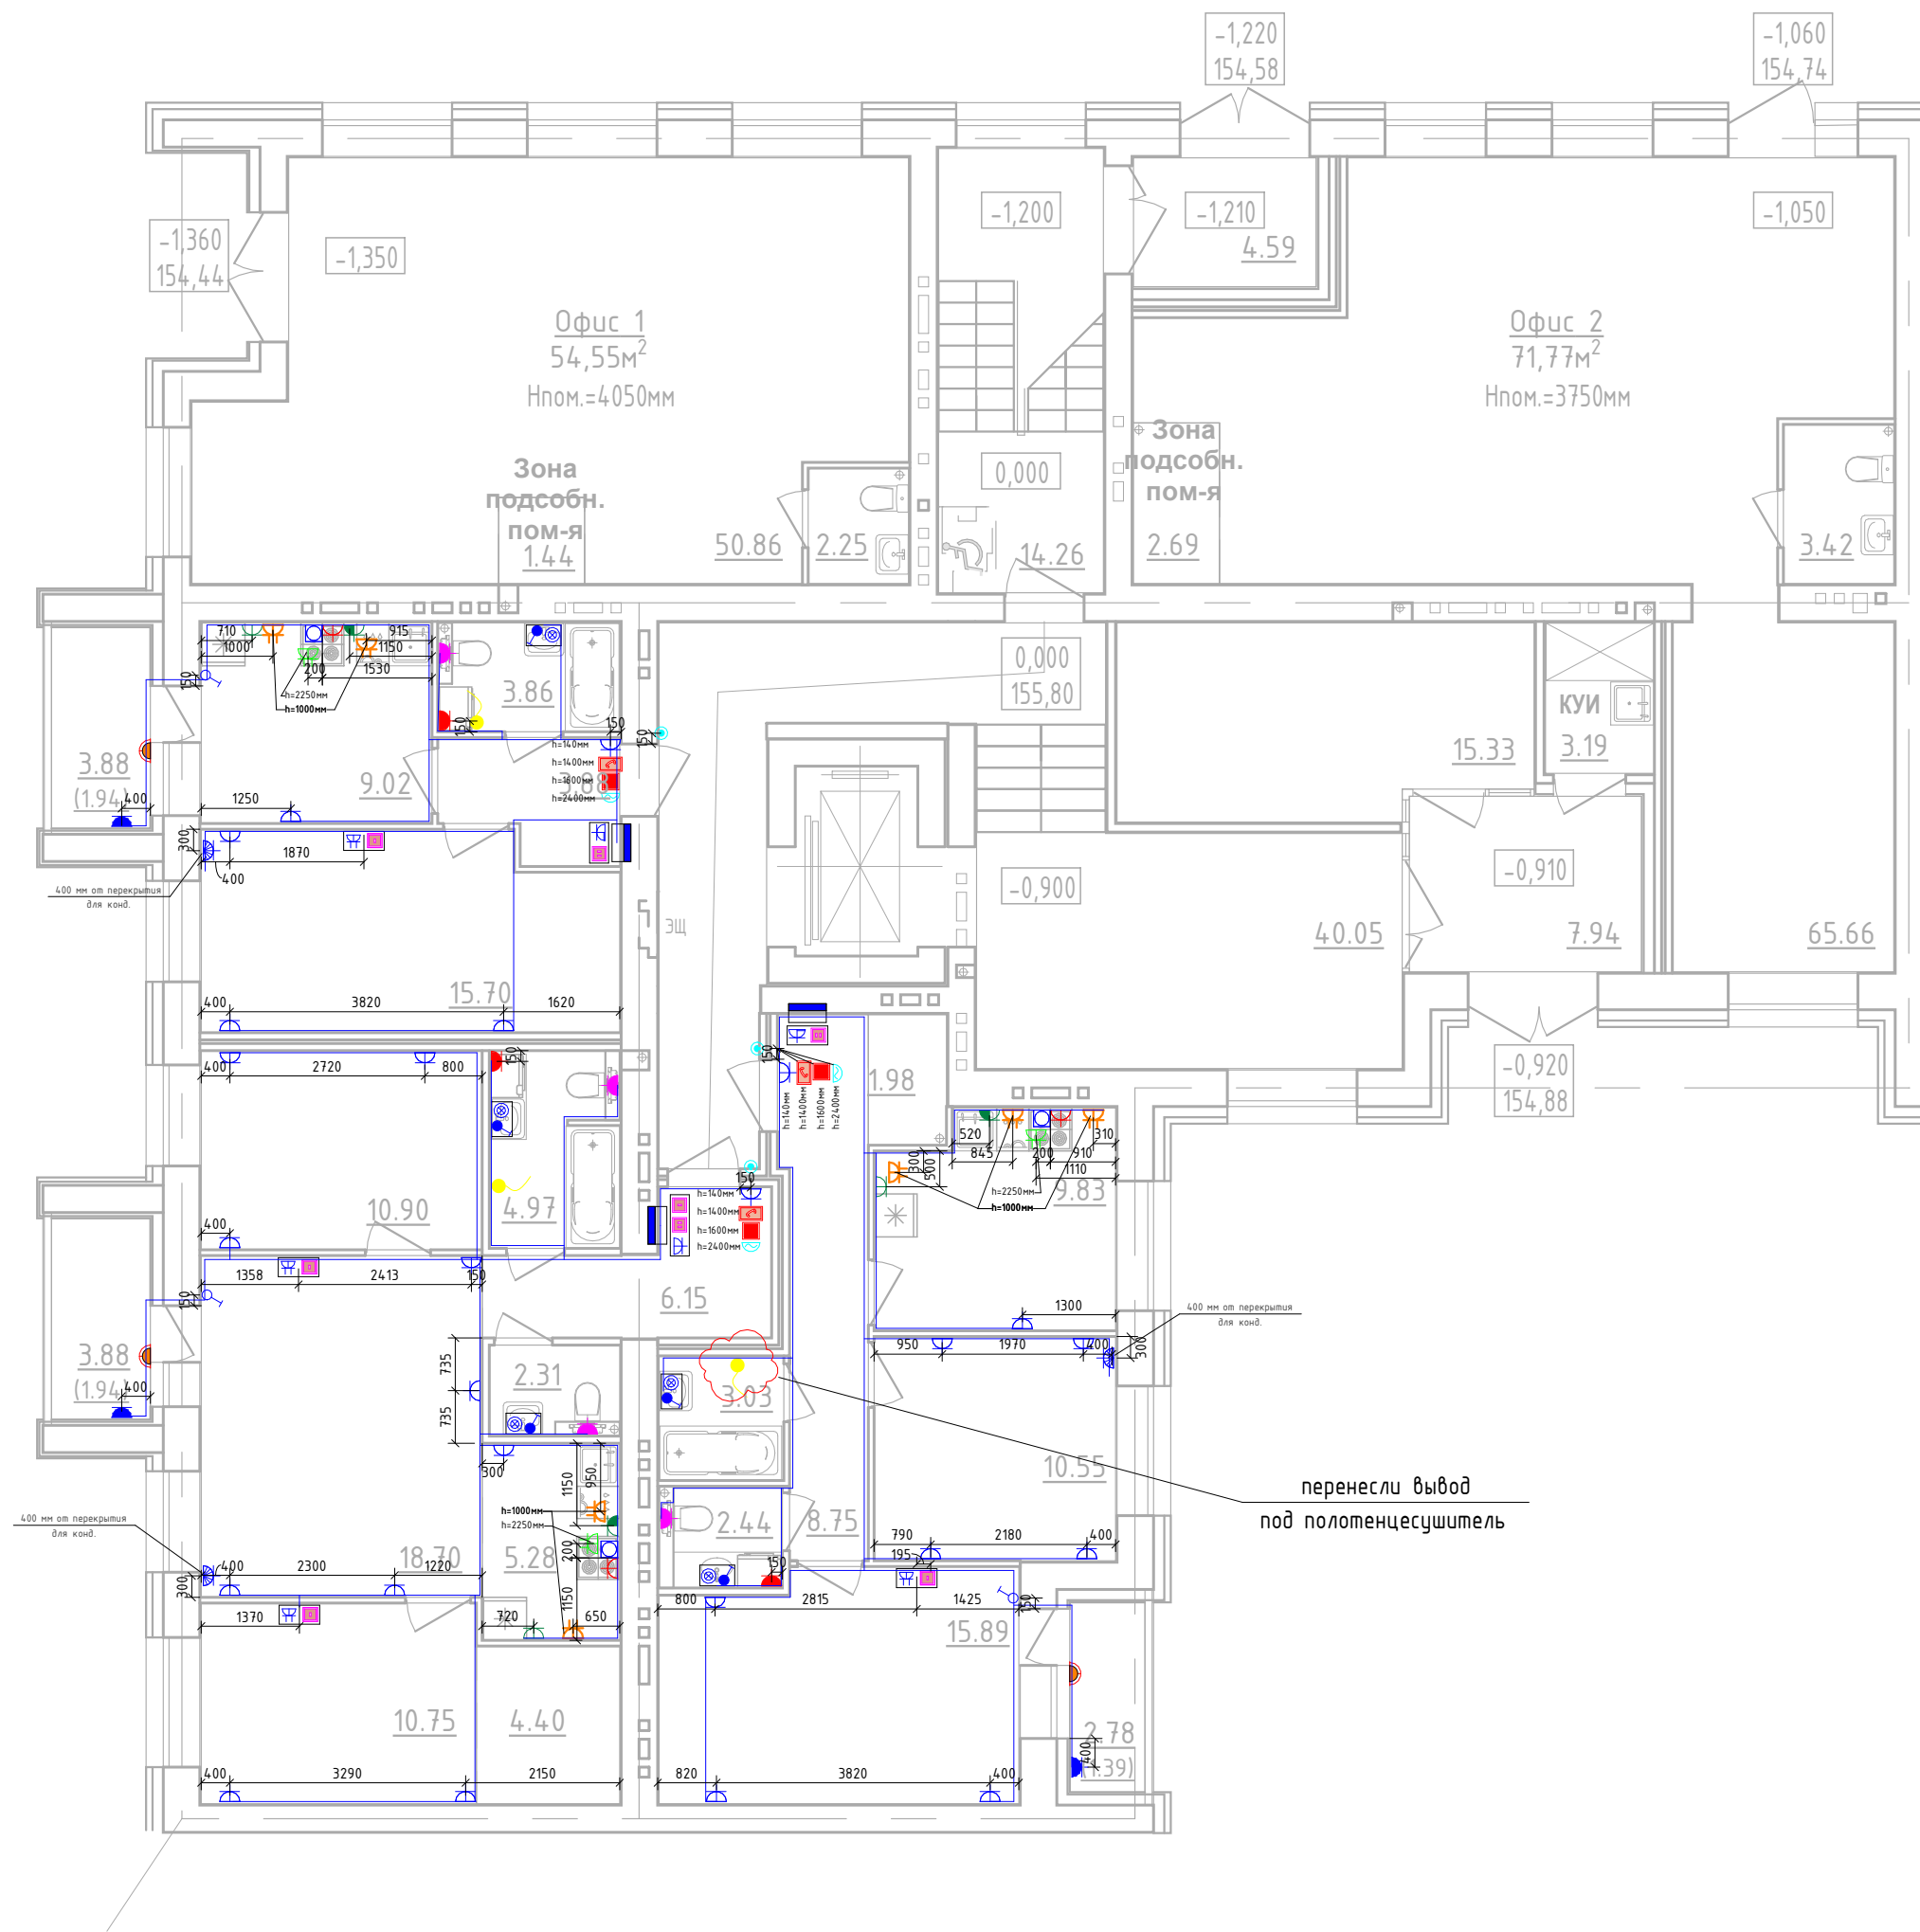


						01-01-484-2023 - ЭМ.30.Ч				
Изм.2	-	Зам.			01.26	Многоквартирный жилой дом №23, расположенный в ЖК "Знак" в г.Киров (10 очередь строительства)				
Изм.1	-	Зам.			03.25					
Изм.	Кол.уч.	Лист	№ док.	Подп.	Дата					
Разработал	Абаныкин					Секция 2		Стадия	Лист	Листов
Проверил								Р	13	
						План 1-го этажа.Секция №2. Розеточные сети.				
Н.контр.	Макрушин									
ГИП	Окатьева									

Дом №23.План 2 этажа.
Секция №2 (7.эт)

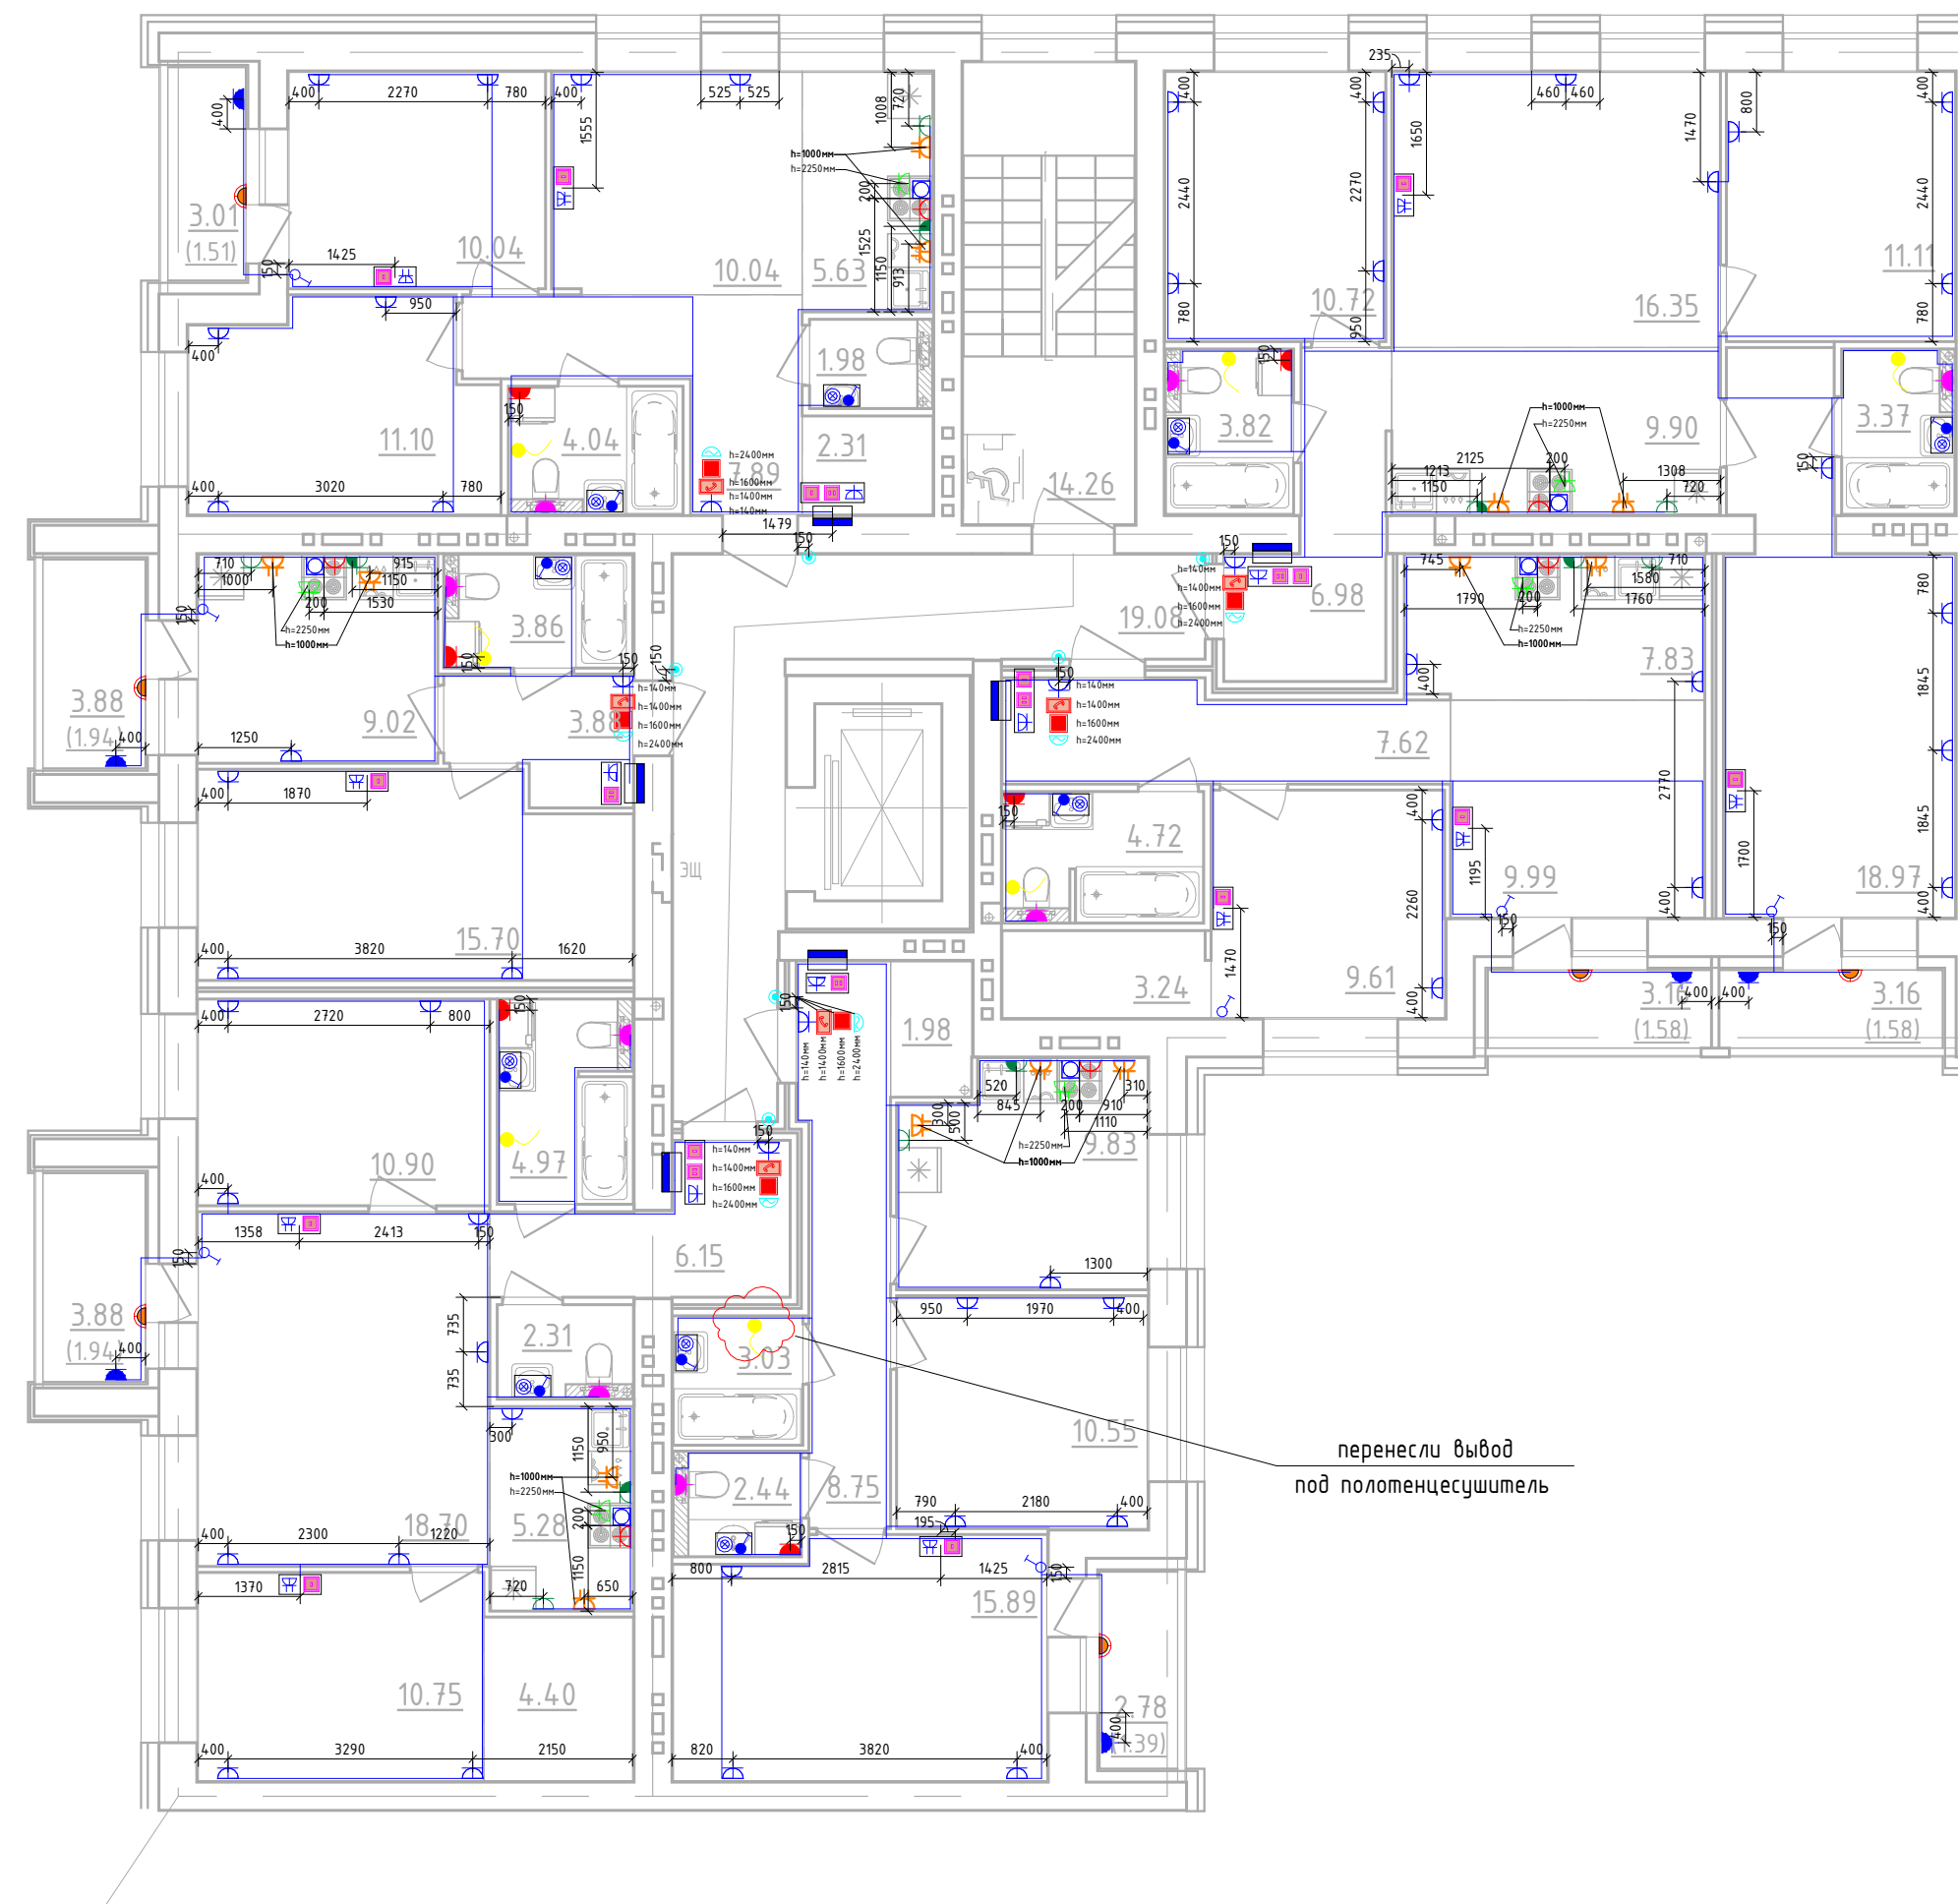


						01-01-484-2023 - ЭМ.ЭО.Ч			
Изм.2	-	Зам.			01.26	Многоквартирный жилой дом №23, расположенный в ЖК "Знак" в г.Киров (10 очередь строительства)			
Изм.1	-	Зам.			03.25				
Изм.	Кол.уч.	Лист	№ док.	Подп.	Дата				
Разработал						Секция 2	Стадия	Лист	Листов
Проверил							Р	14	
Н.контр.						План 2-го этажа.Секция №2. Розеточные сети.	 МАСШТАБ		
ГИП									

Дом №23.План 3/4-го этажей.
Секция №2 (7.эт)

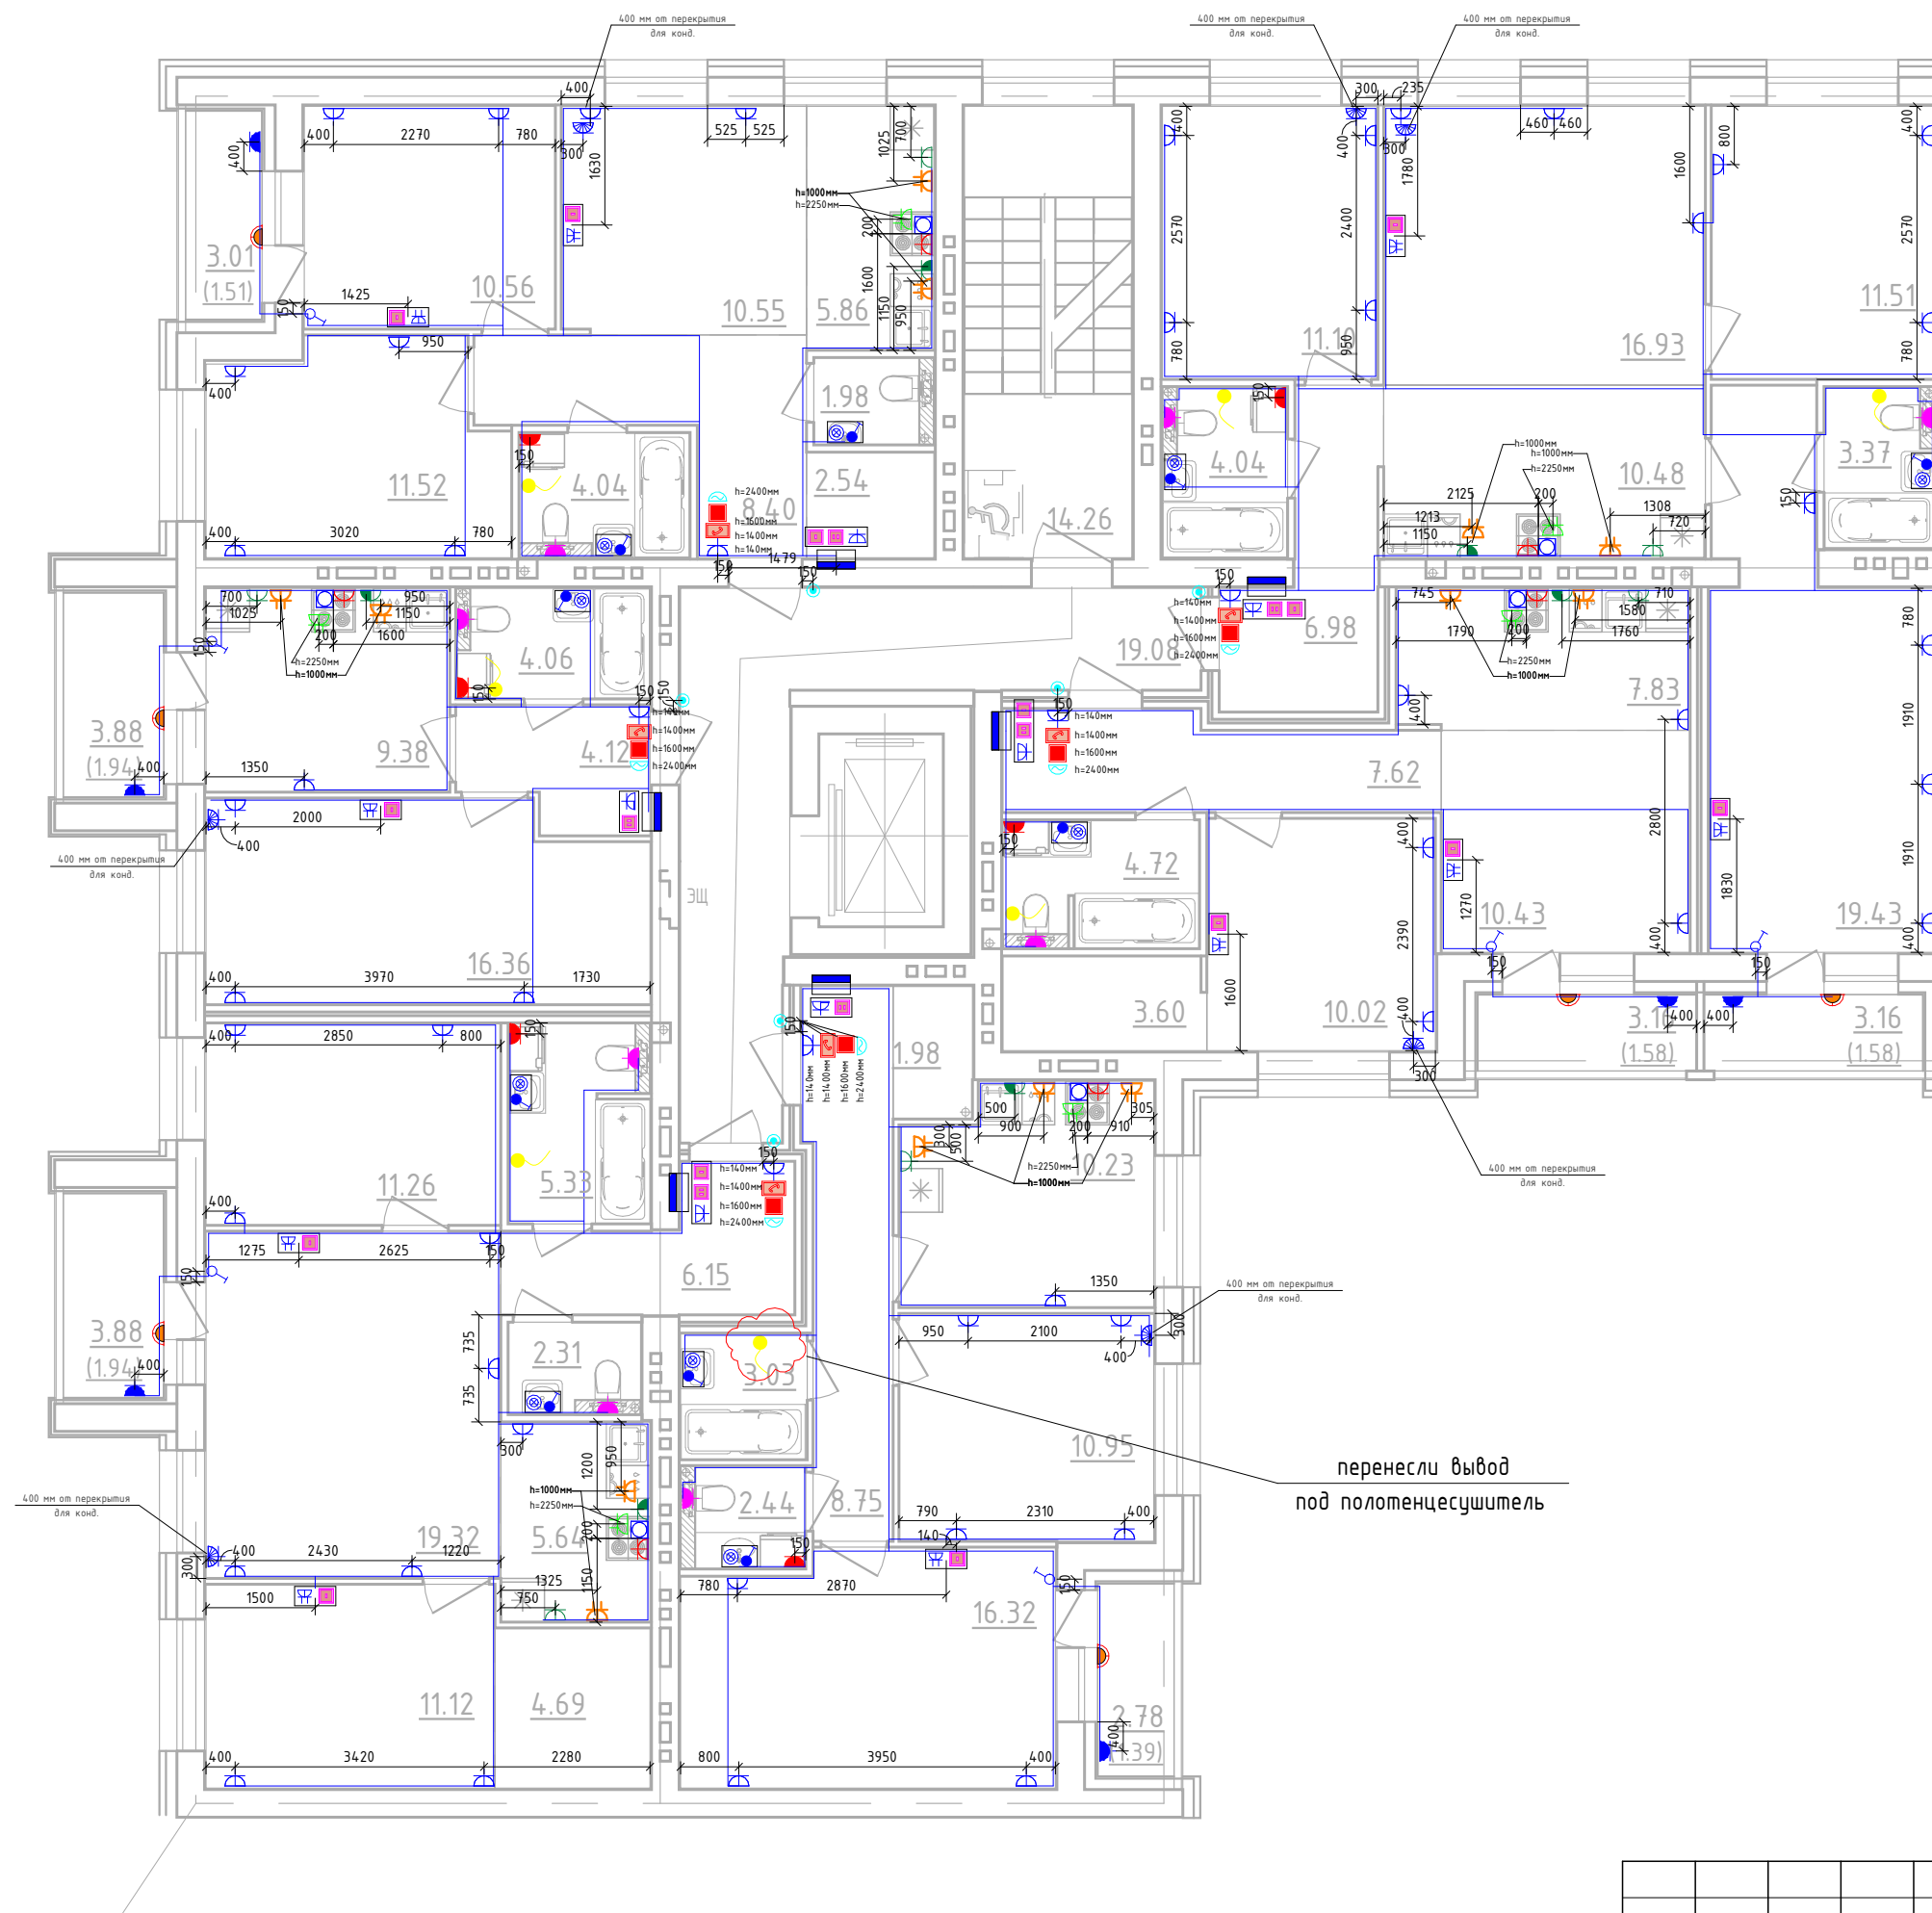

						01-01-484-2023 - ЭМ.ЭО.Ч			
Изм.2	-	Зам.			01.26	Многоквартирный жилой дом №23, расположенный в ЖК "Энак" в г.Киров (10 очередь строительства)			
Изм.1	-	Зам.			03.25				
Изм.	Кол.уч.	Лист	№ док.	Подп.	Дата				
Разработал						Секция 2	Стадия	Лист	Листов
Проверил							Р	15	
Н.контр.						План 3/4-го этажа.Секция №2. Розеточные сети.			
ГИП									
Макрушин									
Октябрьева									


Дом №23.План 5 этажа.
Секция №2 (7.эт)

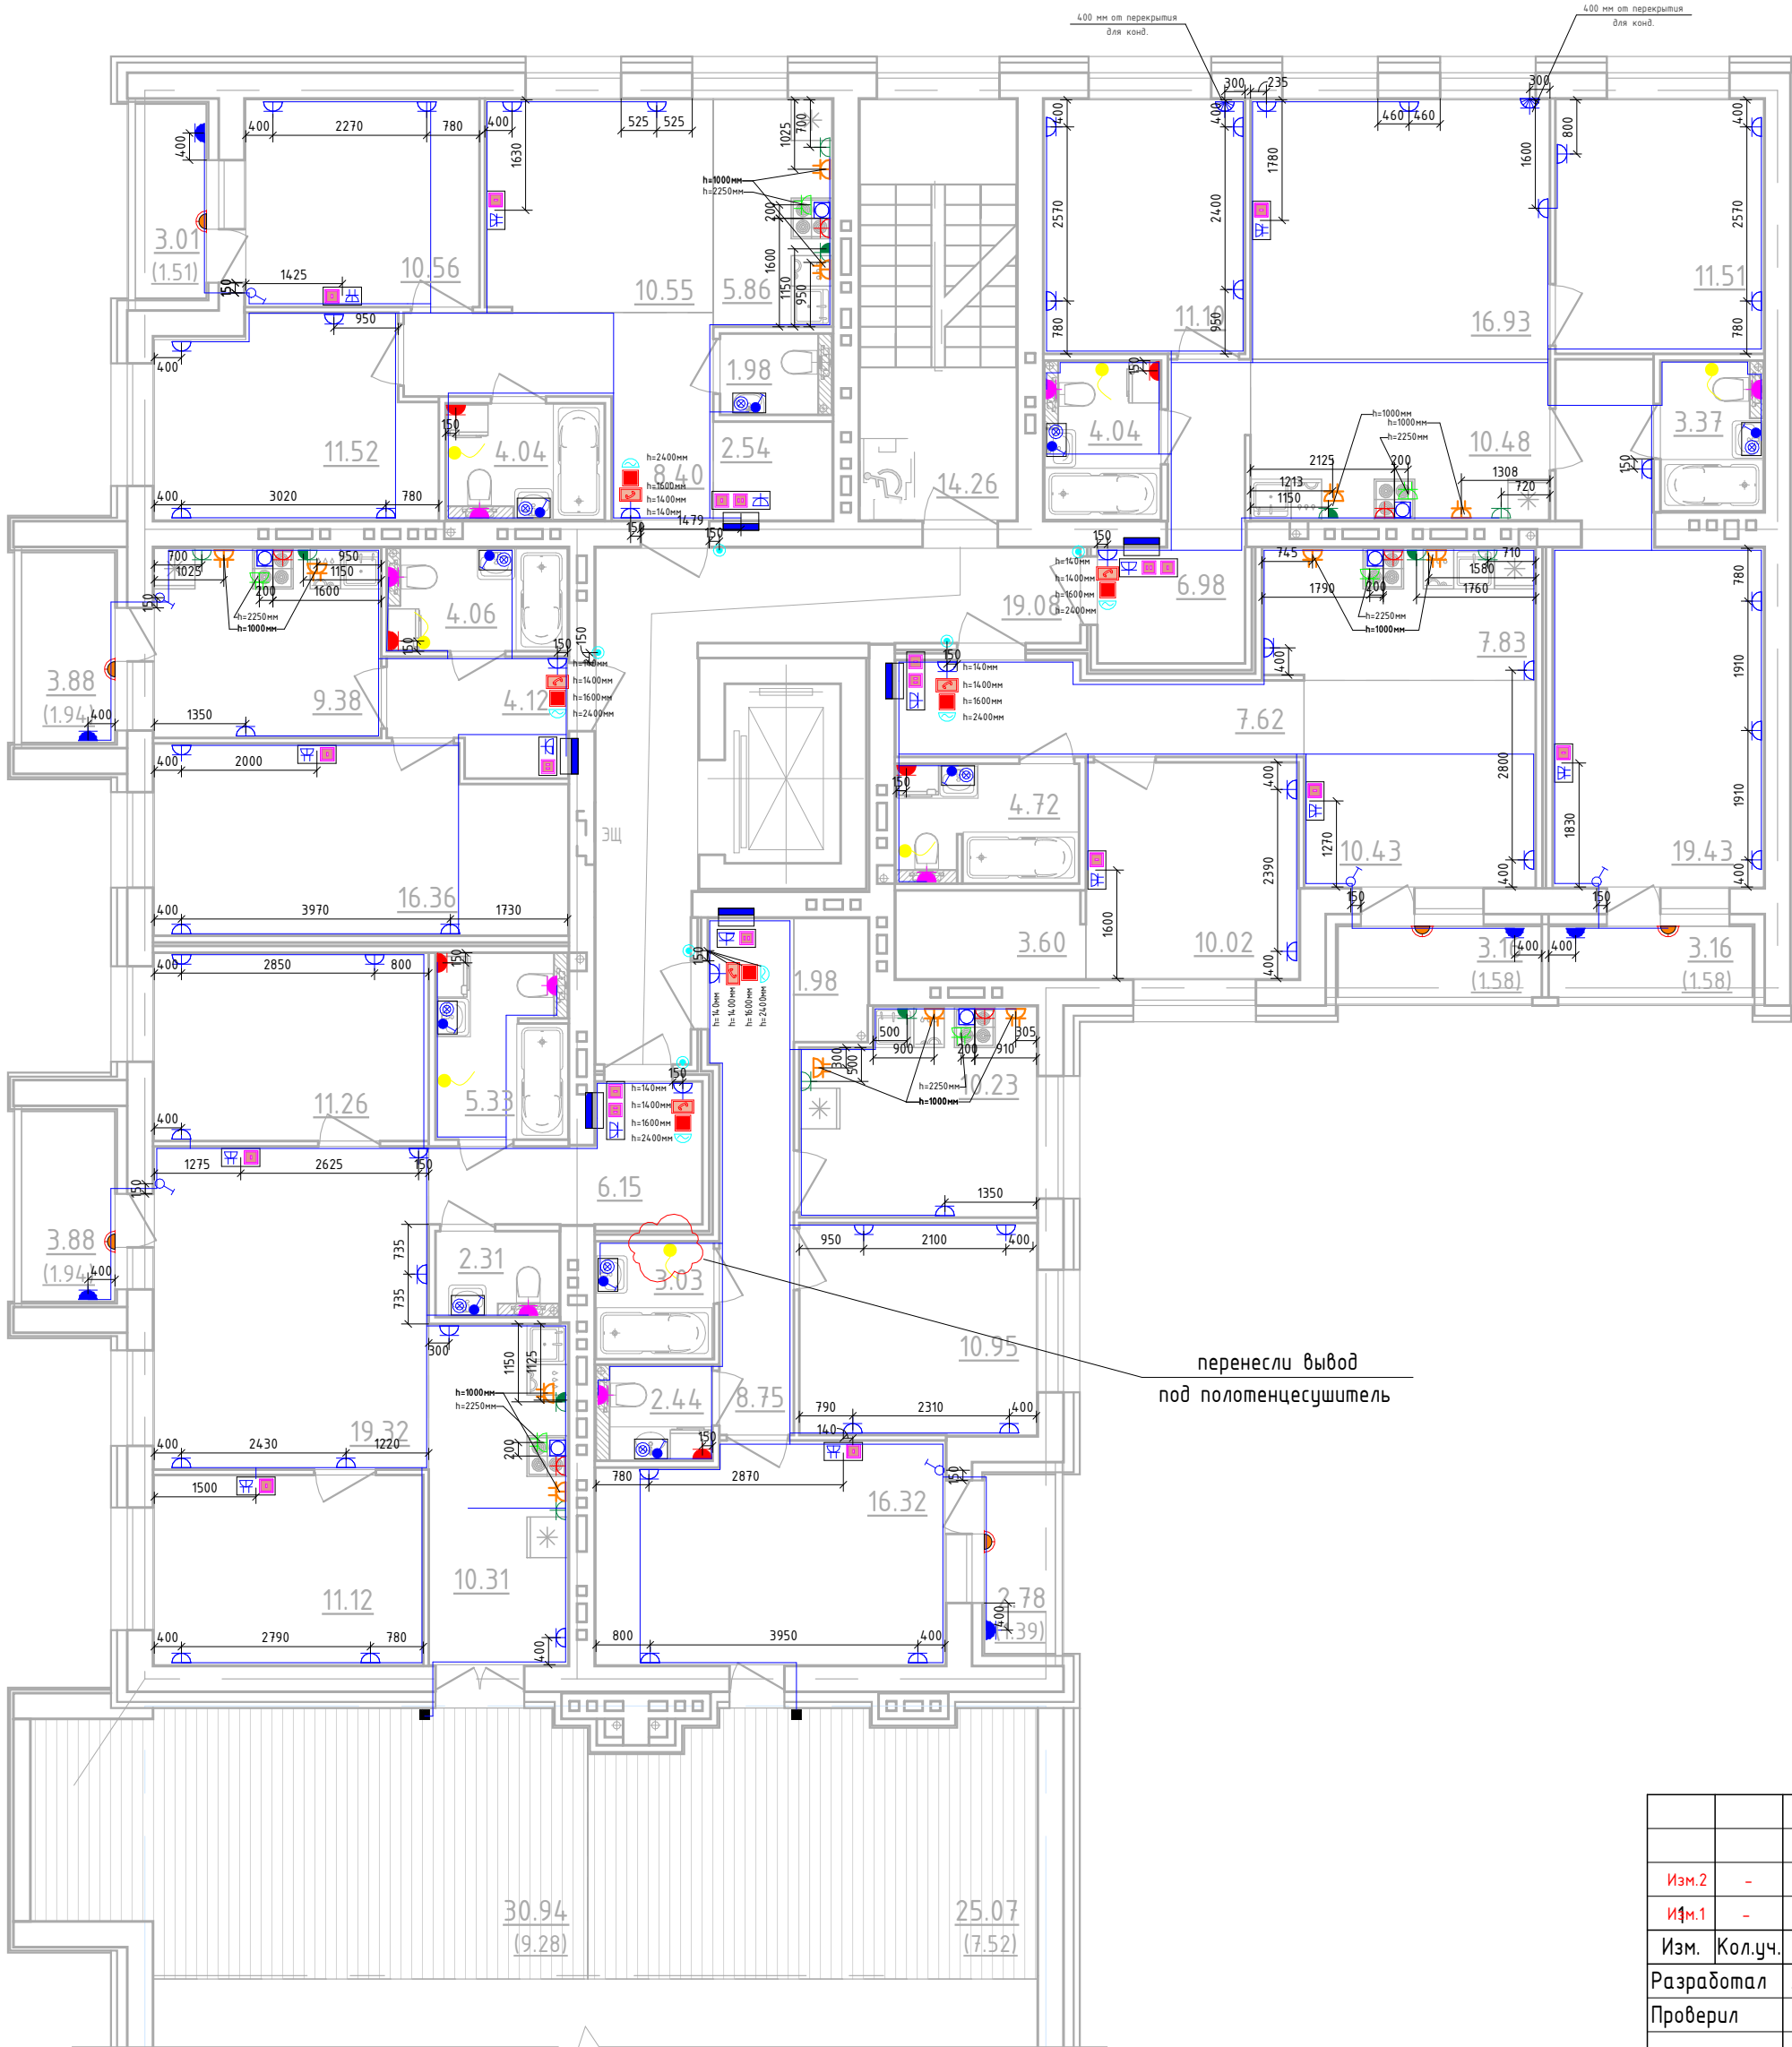

						01-01-484-2023 - ЭМ.ЭО.Ч			
Изм.2	-	Зам.			01.26	Многоквартирный жилой дом №23, расположенный в ЖК "Знак" в г.Киров (10 очередь строительства)			
Изм.1	-	Зам.			03.25				
Изм.	Кол.уч.	Лист	№ док.	Подп.	Дата	Секция 2	Стадия	Лист	Листов
Разработал		Абанькин					Р	16	
Проверил						План 5-го этажа.Секция №2. Розеточные сети.			
Н.контр.	Макрушин								
ГИП	Окальева					Формат А2А			




Дом №23.План 6/7-го этажей.
Секция №2 (7.эт)

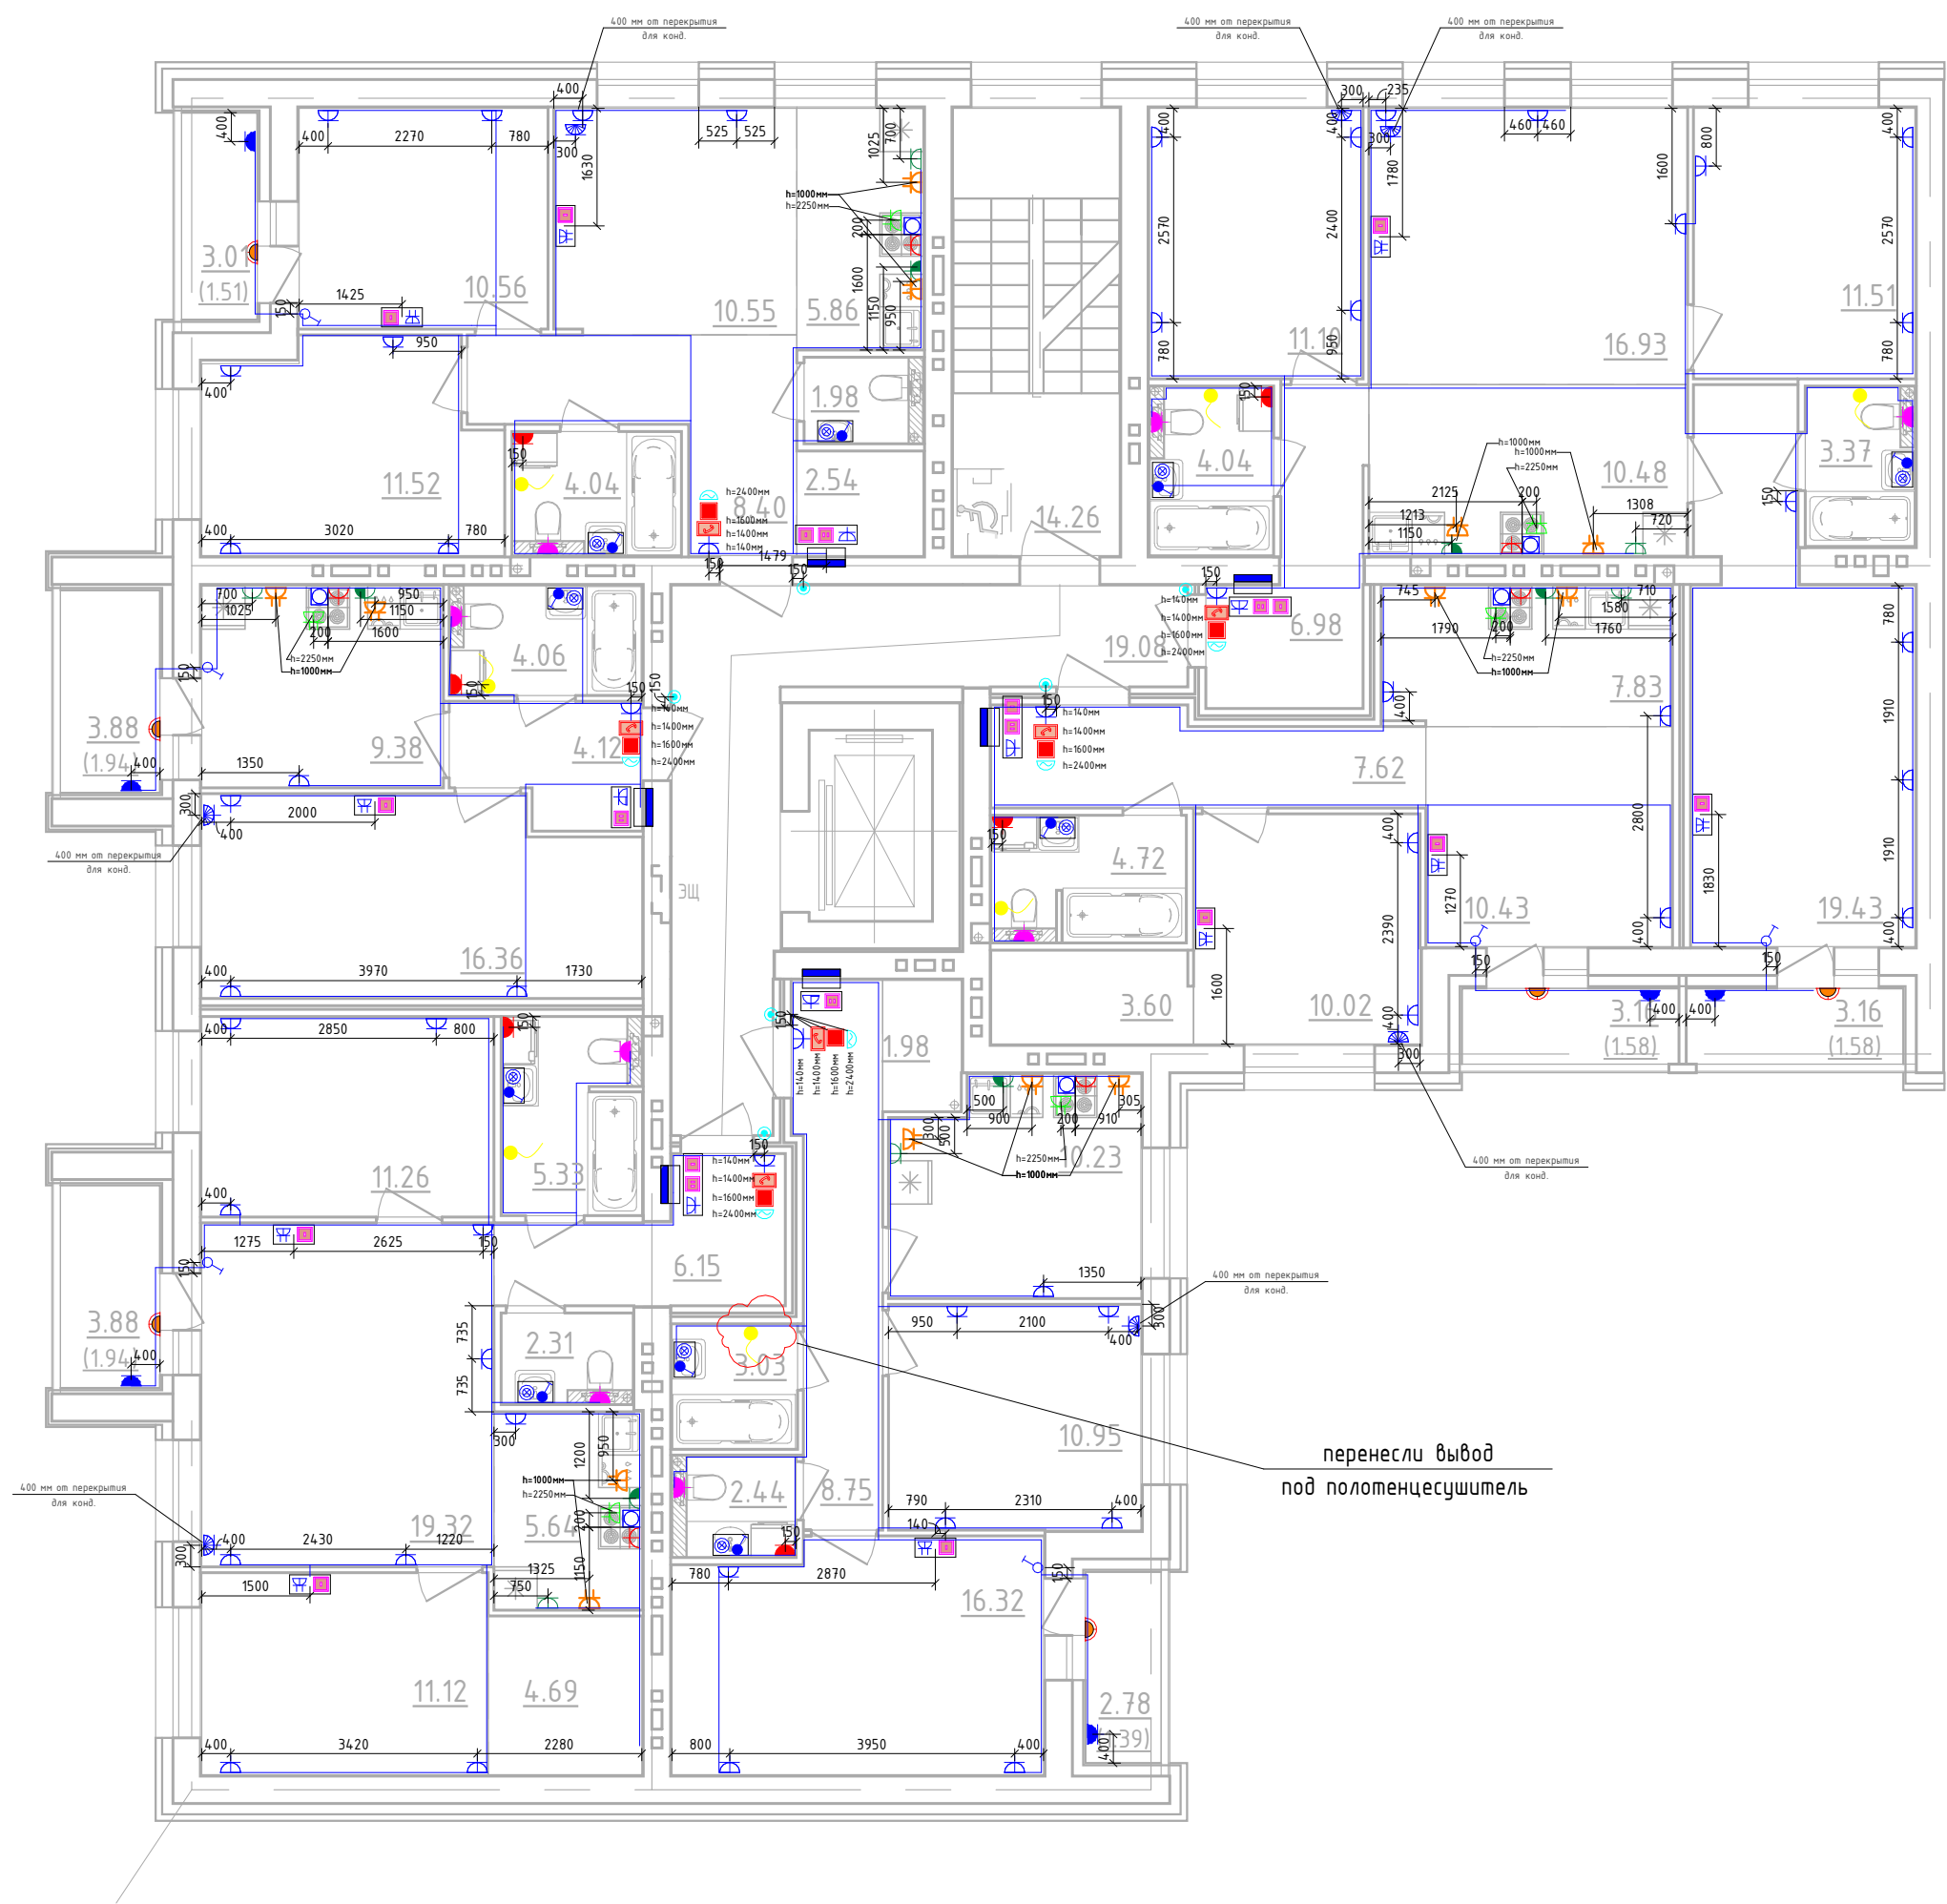

						01-01-484-2023 - ЭМ.ЭО.Ч
Изм.2	-	Зам.			01.26	Многоквартирный жилой дом №23, расположенный в ЖК "Знак" в г.Киров (10 очередь строительства)
Изм.1	-	Зам.			03.25	
Изм.	Кол.уч.	Лист	№ док.	Подп.	Дата	
Разработал		Абанькин				Секция 2
Проверил						
Н.контр.	Макрушин					План 6/7-го этажа.Секция №2. Розеточные сети.
ГИП	Окальева					



Дом №23.План 1 этажа.
Секция №2 (7.эт)

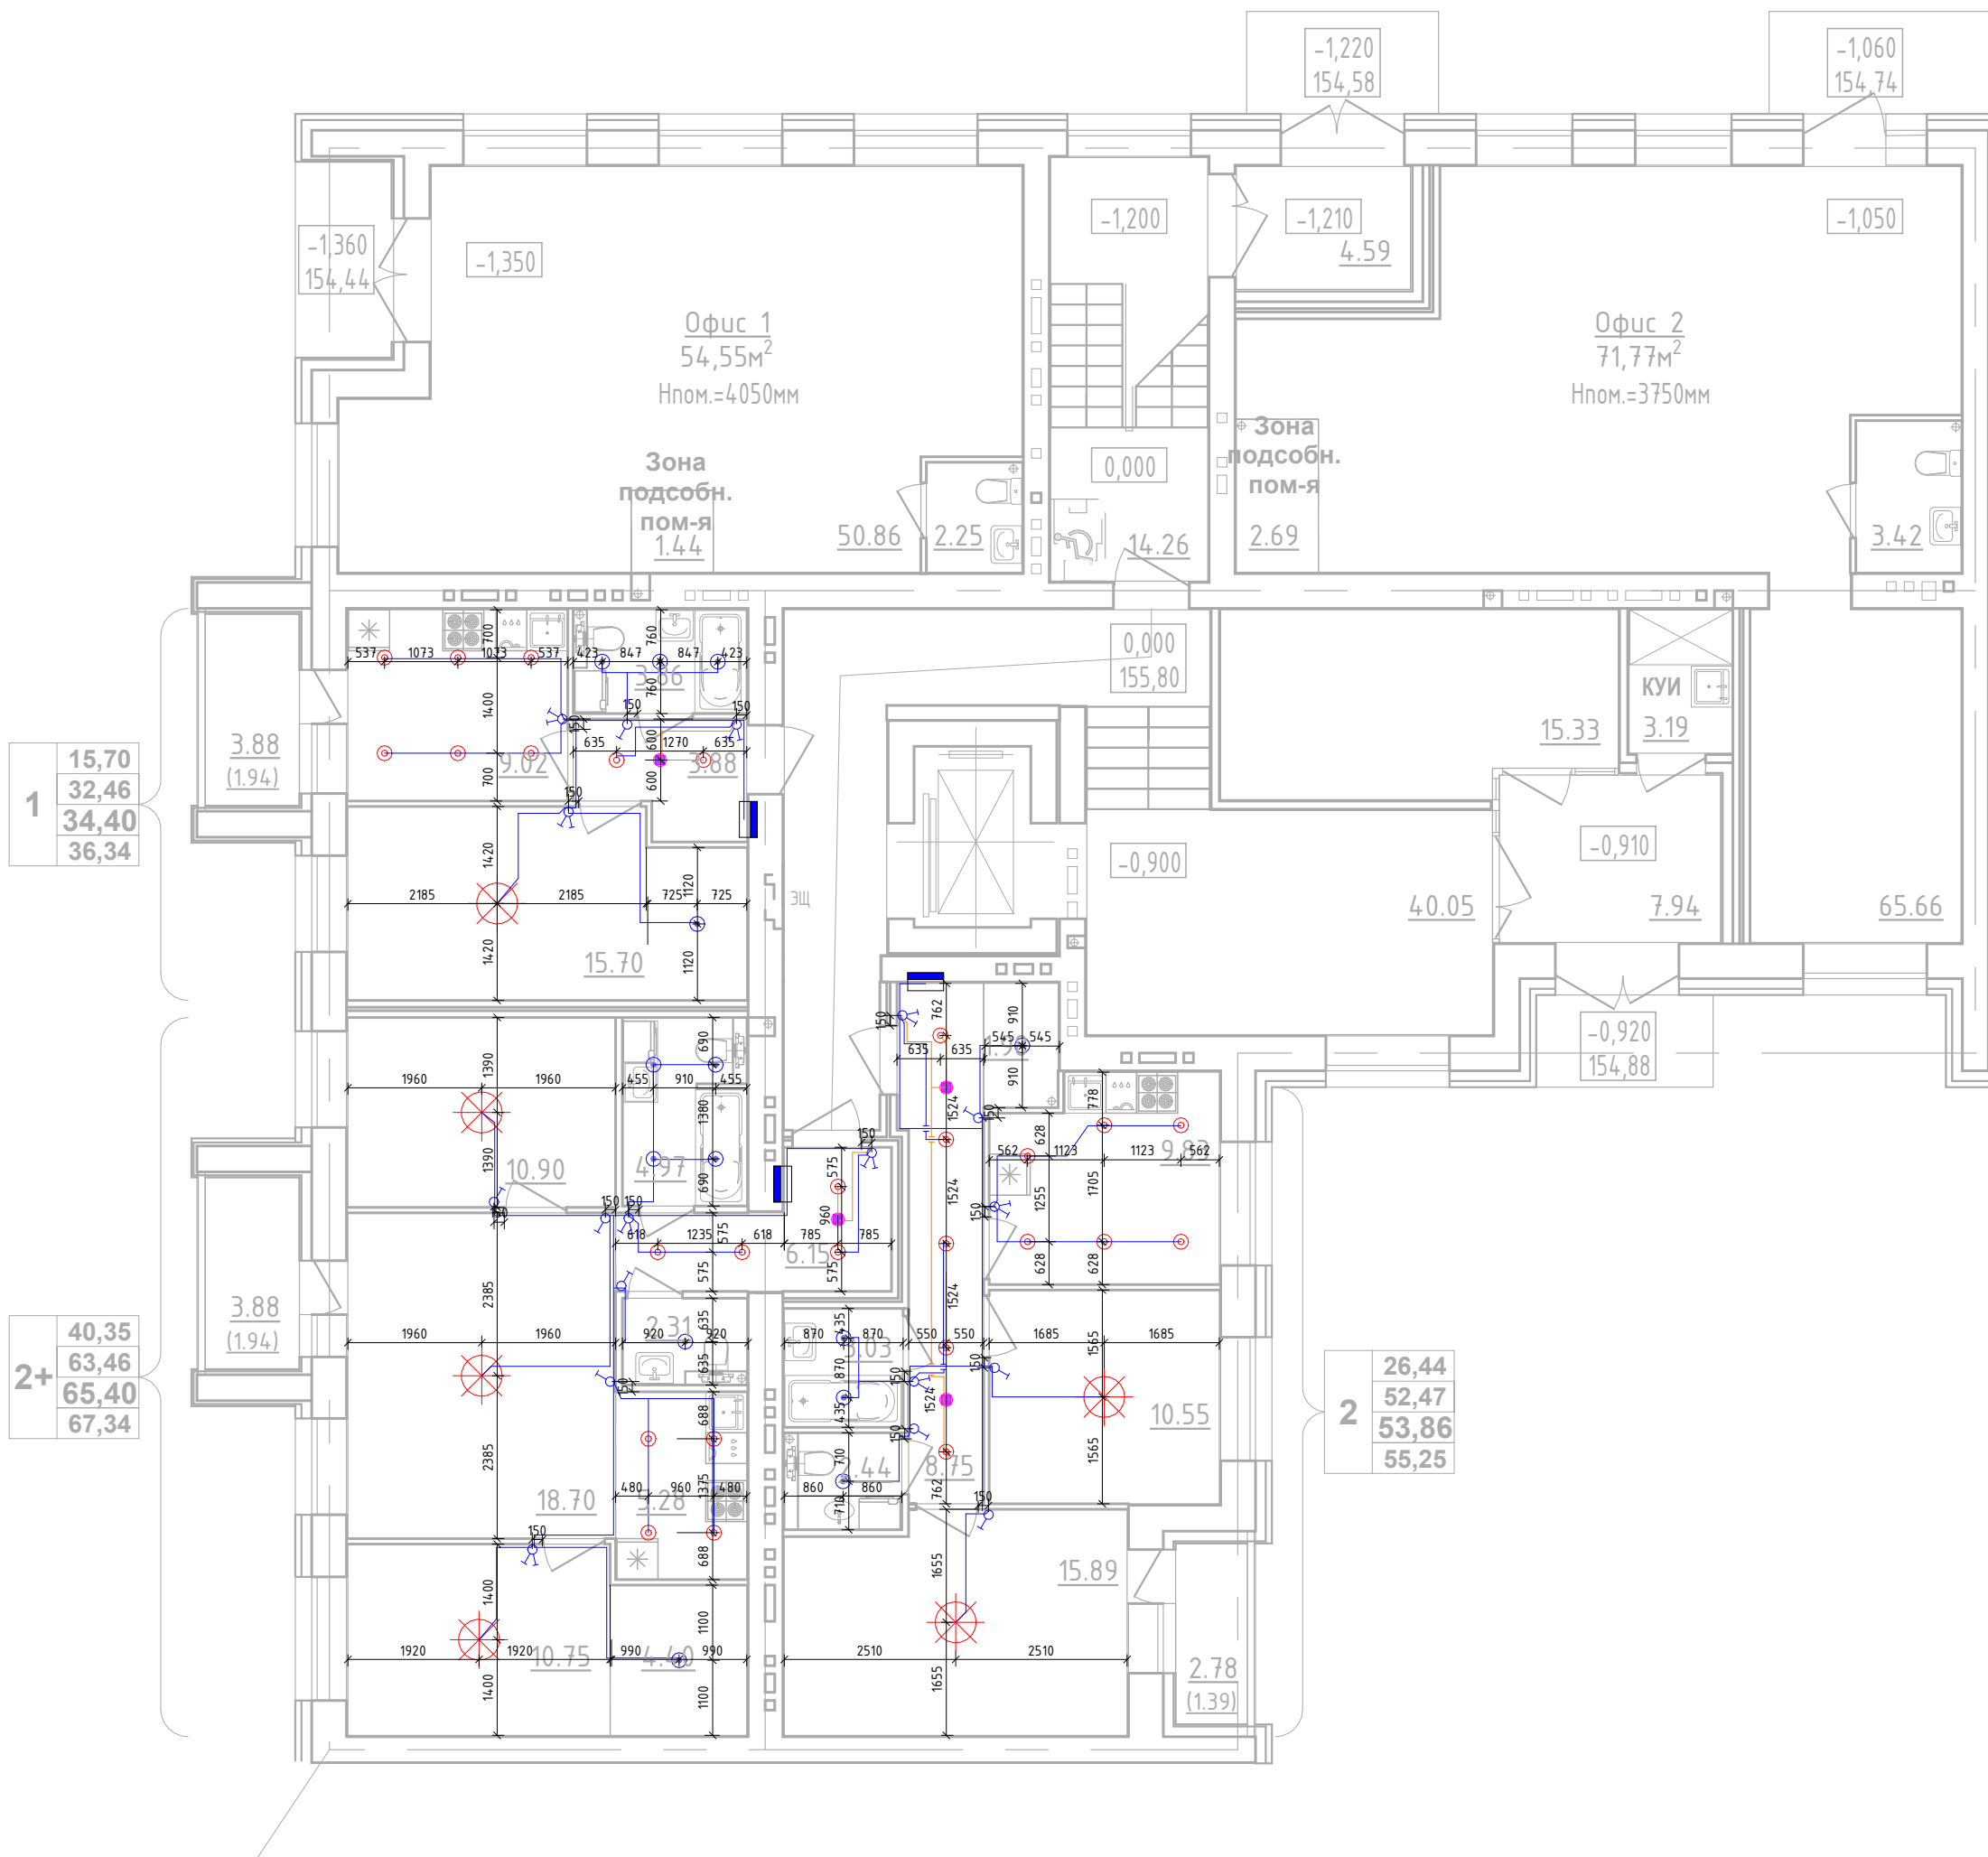


							01-01-484-2023 - ЭМ.ЭО.Ч			
							Многоквартирный жилой дом №23, расположенный в ЖК "Знак" в г.Киров (10 очередь строительства)			
Изм.	Кол.уч.	Лист	№ док.	Подп.	Дата		Секция 2	Стадия	Лист	Листов
Разработал		Абанькин						Р	18	
Проверил										
Н.контр.	Макрушин					План 1-го этажа.Секция №2. Электроосвещение.	МАСШТАБ			
ГИП	Окальева									



Формат А2А


Согласовано				
Взам. инв. №				
Подп. и дата				
Инв. № подл.				

Дом №23.План 2 этажа.
Секция №2 (7.эт)

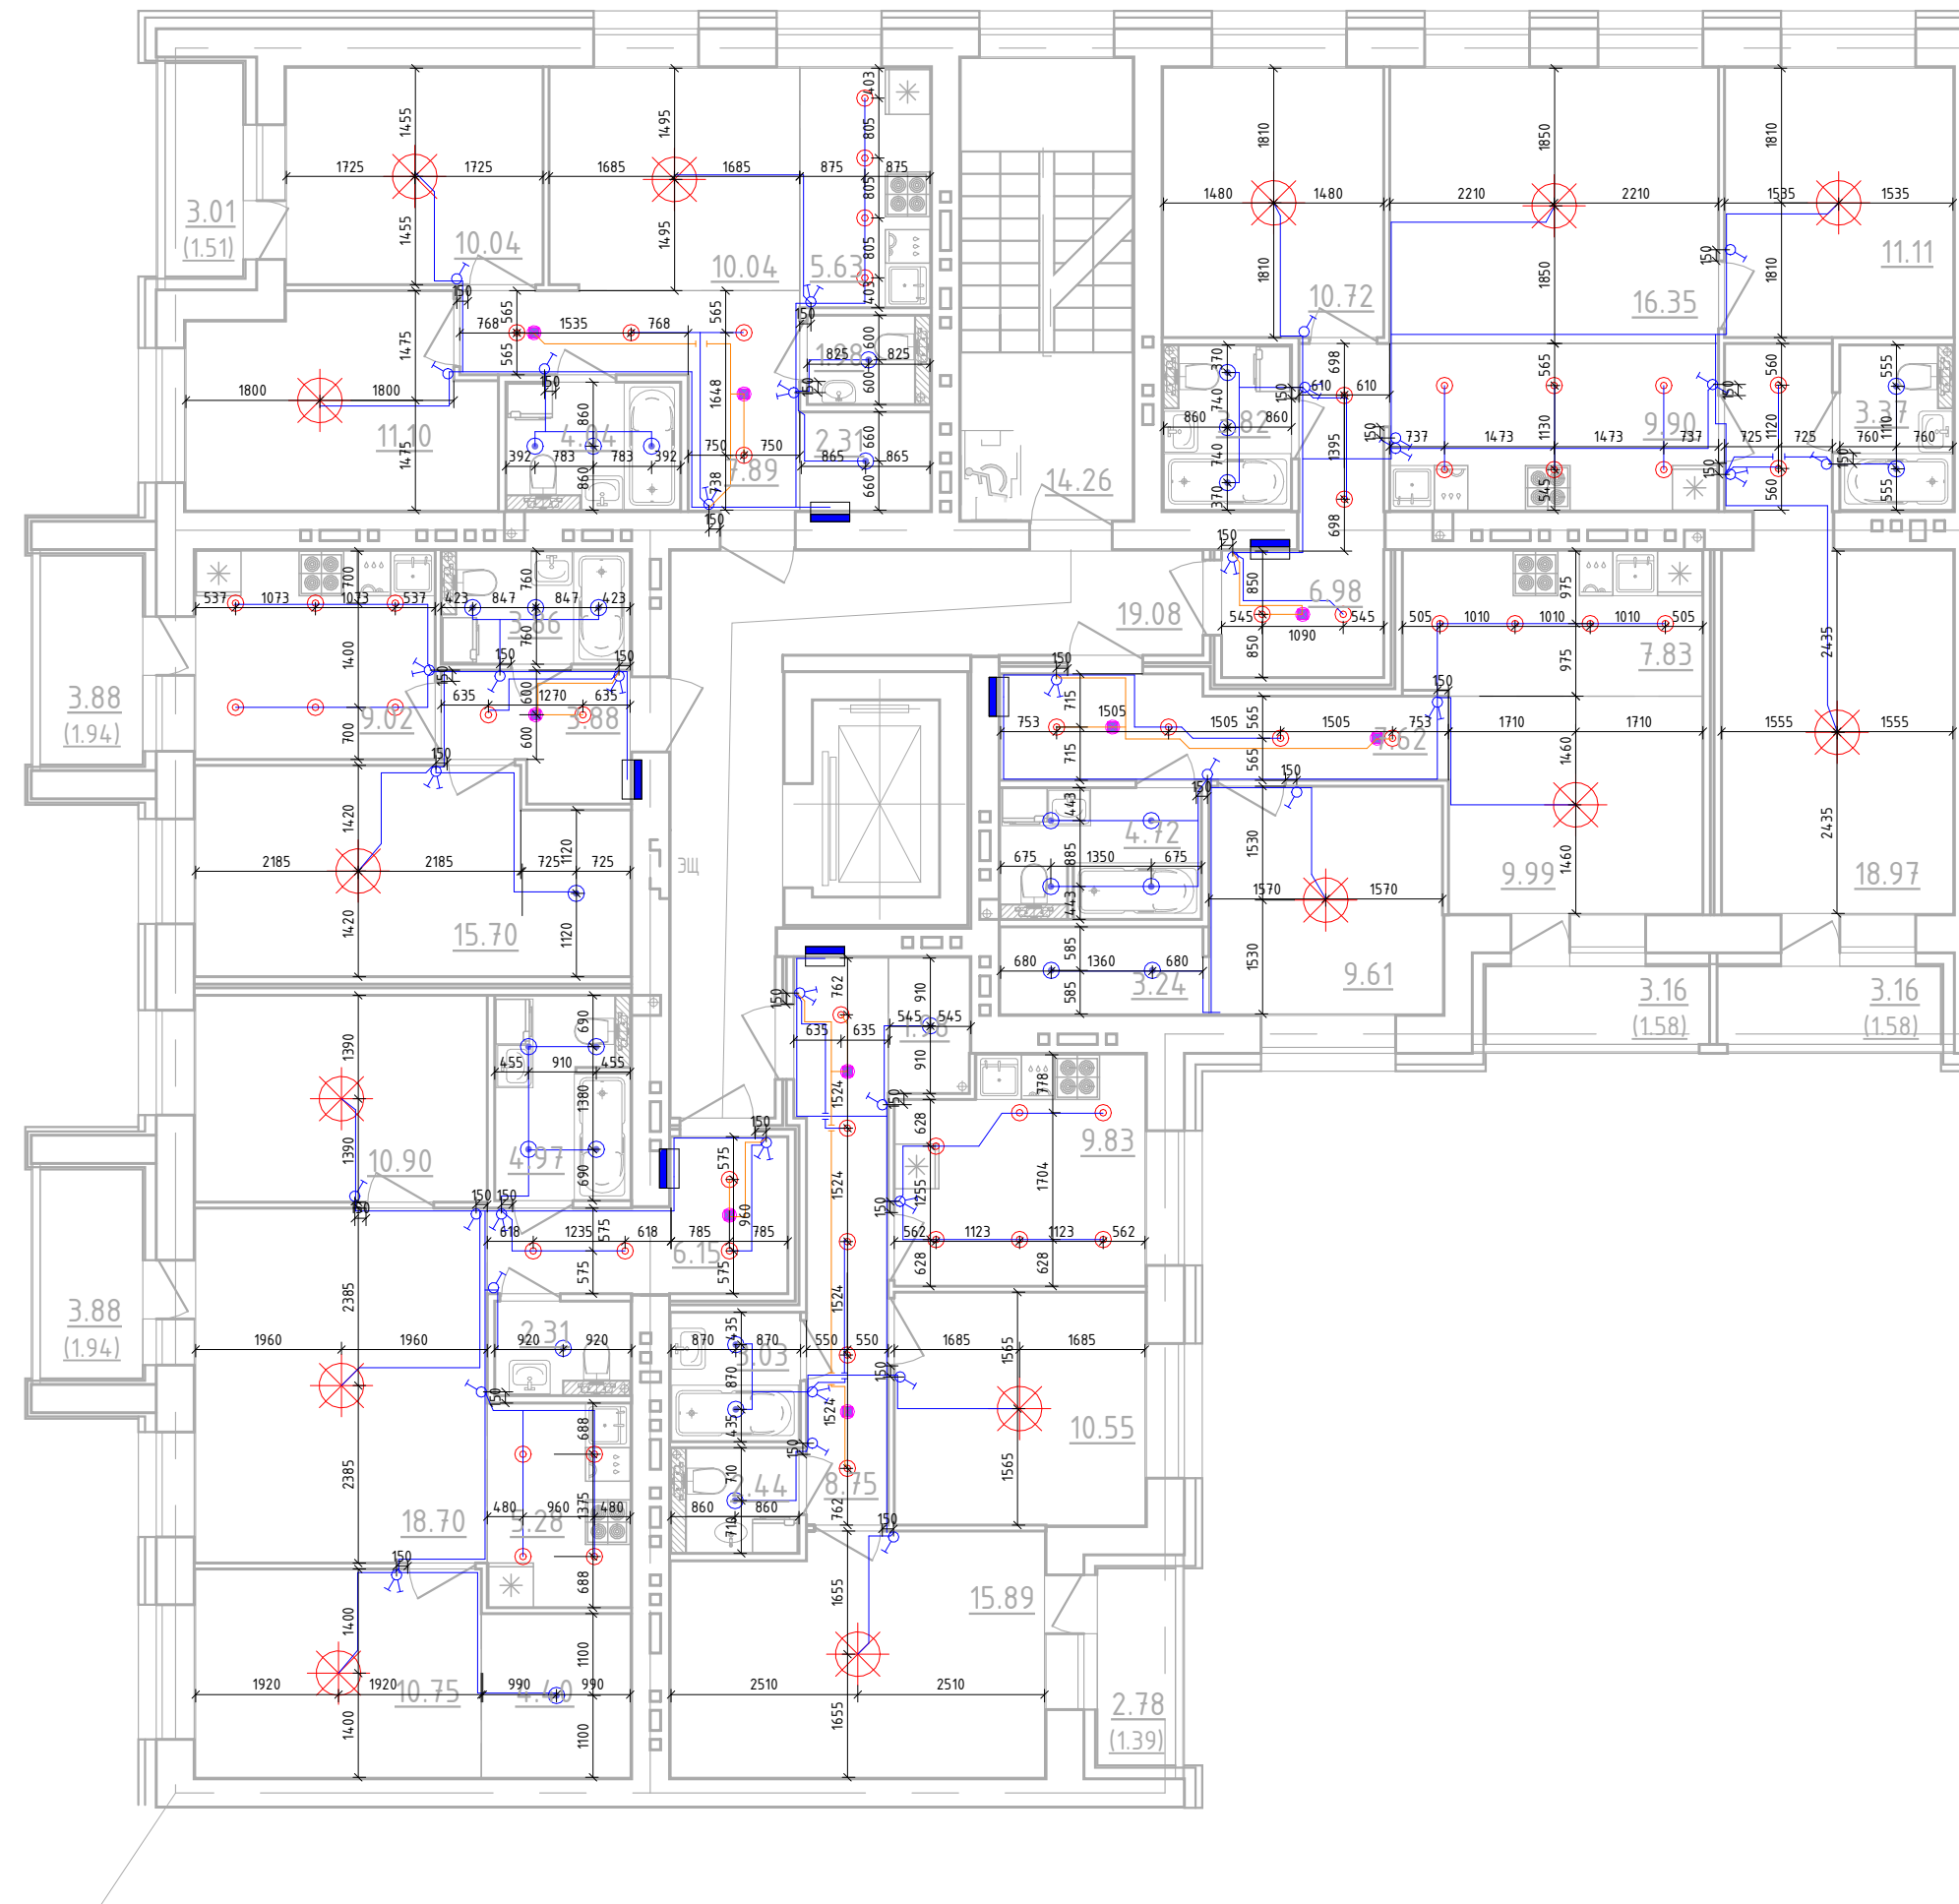

						01-01-484-2023 - ЭМ.ЭО.Ч					
						Многоквартирный жилой дом №23, расположенный в ЖК "Знак" в г.Куров (10 очередь строительства)					
Изм.	Кол.уч.	Лист	№ док.	Подп.	Дата	Секция 2			Стадия	Лист	Листов
Разработал	Абанькин								Р	19	
Проверил											
						План 2-го этажа.Секция №2. Электроосвещение.					
Н.контр.	Макрушин										
ГИП	Окальева										

Дом №23.План 3/4-го этажей.
Секция №2 (7.эт)

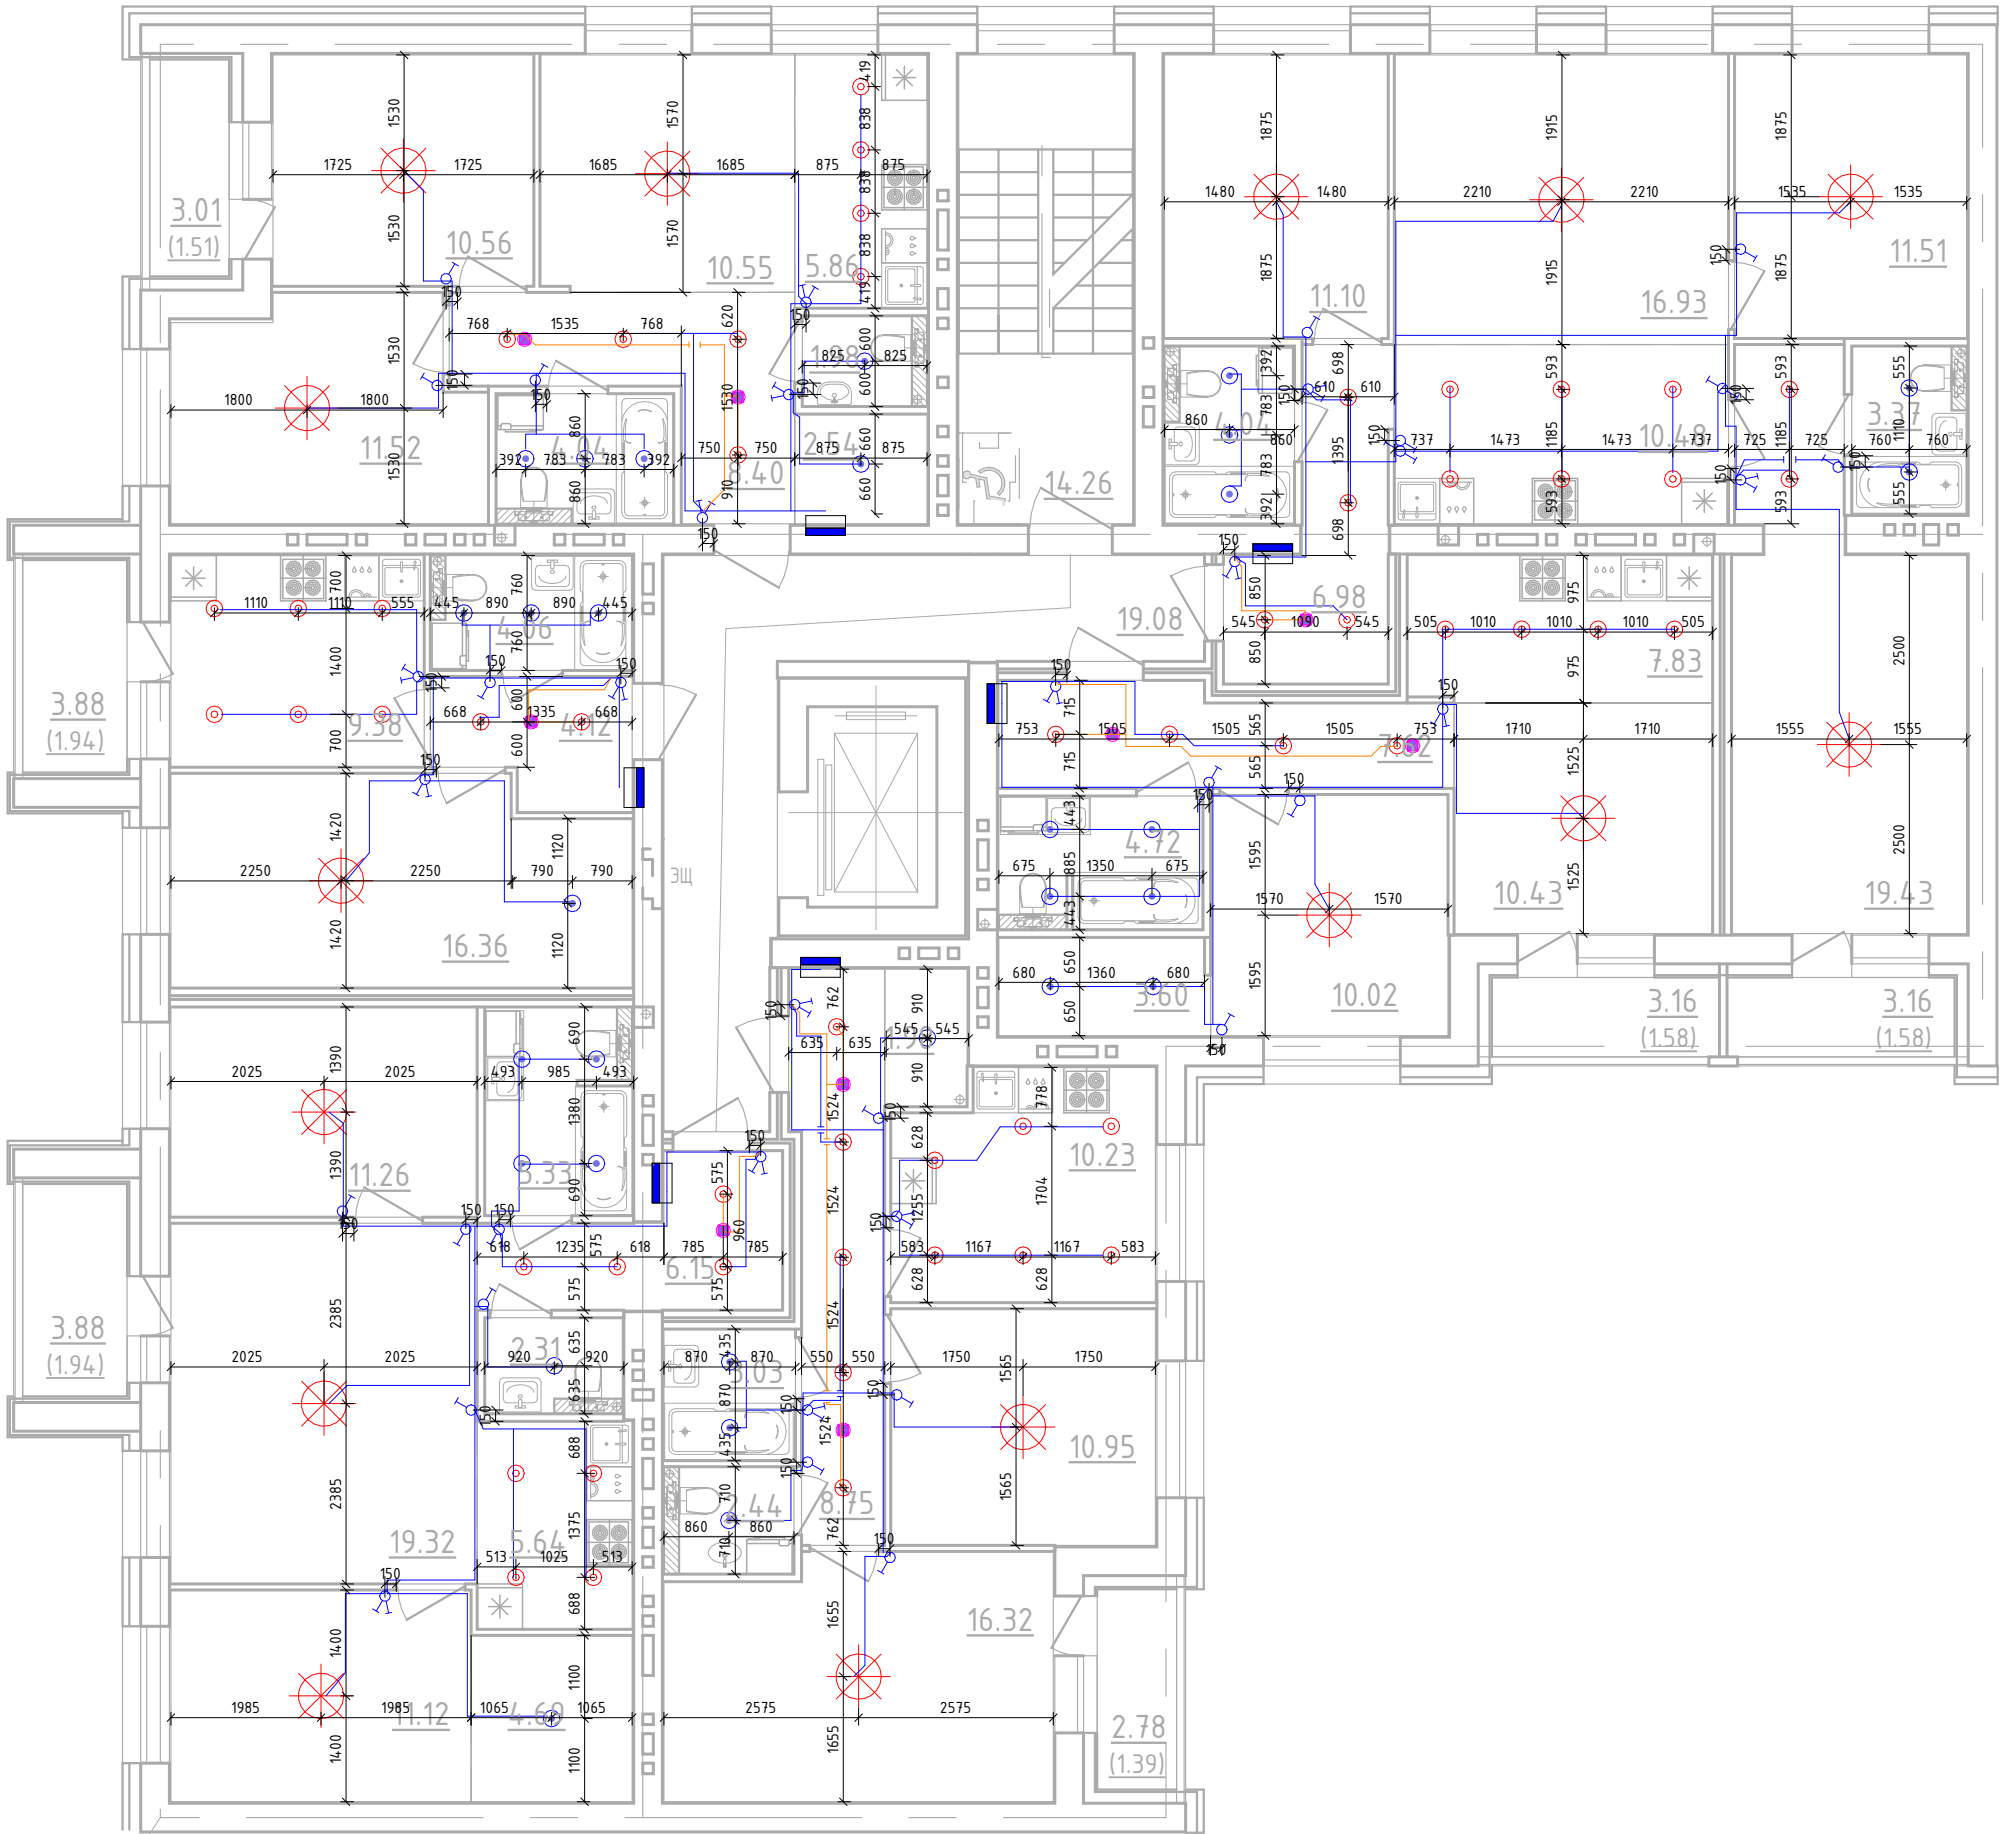

						01-01-484-2023 - ЭМ.ЭО.Ч			
						Многоквартирный жилой дом №23, расположенный в ЖК "Знак" в г.Киров (10 очередь строительства)			
Изм.	Кол.уч.	Лист	№ док.	Подп.	Дата	Секция 2	Стадия	Лист	Листов
Разработал		Абанькин					Р	20	
Проверил									
						План 3/4-го этажа.Секция №2. Электроосвещение.	 МАСШТАБ		
Н.контр.		Макрушин							
ГИП		Окатьева							

Дом №23.План 5 этажа.
Секция №2 (7.эт)



						01-01-484-2023 - ЭМ.ЭО.Ч					
						Множквартирный жилой дом №23, расположенный в ЖК "Знак" в г.Киров (10 очередь строительства)					
Изм.	Кол.уч.	Лист	№ док.	Подп.	Дата	Секция 2			Стадия	Лист	Листов
Разработал	Абаныкин								Р	21	
Проверил											
						План 5-го этажа.Секция №2. Электроосвещение.					
Н.контр.	Макрушин										
ГИП	Окальева										


Дом №23.План 6/7-го этажей.
Секция №2 (7.эт)



						01-01-484-2023 - ЭМ.ЭО.Ч				
						Многоквартирный жилой дом №23, расположенный в ЖК "Знак" в г.Киров (10 очередь строительства)				
Изм.1	-	Зам.			03.25					
Изм.	Кол.уч.	Лист	№ док.	Подп.	Дата					
Разработал	Абанькин					Секция 2		Стадия	Лист	Листов
Проверил								Р	22	
						План 6/7-го этажа.Секция №2. Электроосвещение.				
Н.контр.	Макрушин									
ГИП	Окальева									

Инв. № подл.	Подп. и дата	Взам. инв. №	Согласовано	


Дом №23.План 2-этажа.
Секция №3 (7.эт)

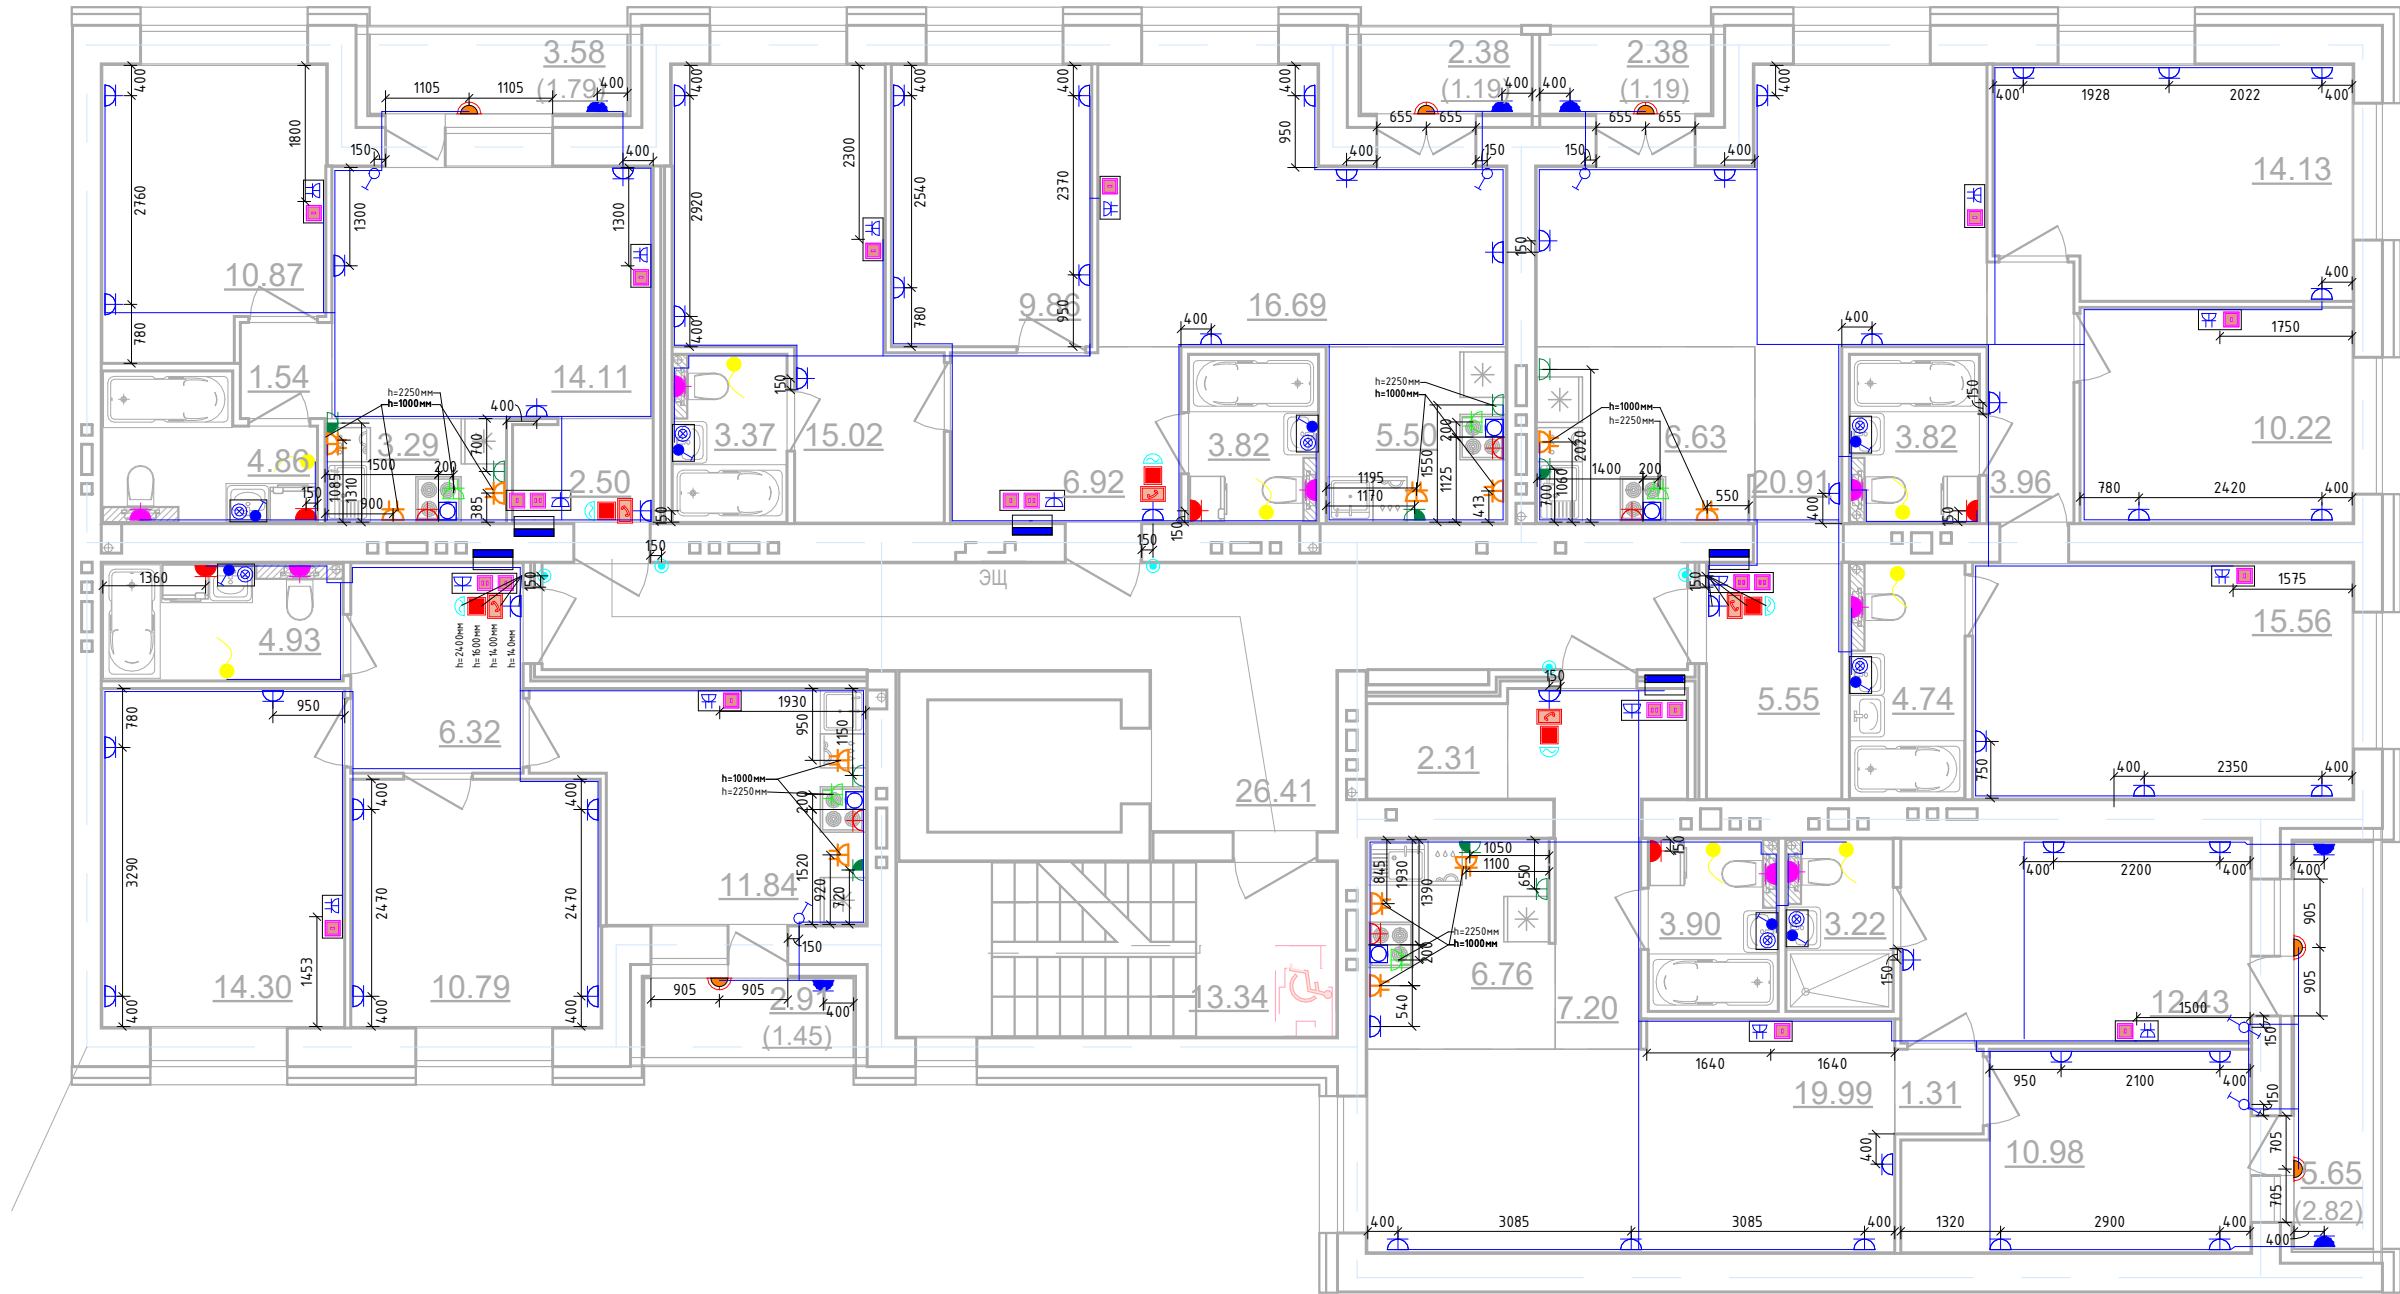

						01-01-484-2023 - ЭМ.ЭО.Ч			
Изм.1	-	Зам.			03.25	Многоквартирный жилой дом №23, расположенный в ЖК "Знак" в г.Киров (10 очередь строительства)			
Изм.	Кол.уч.	Лист	№ док.	Подп.	Дата	Секция 3	Стадия	Лист	Листов
Разработал			Абаныкин				Р	23	
Проверил									
Н.контр.	Макрушин					План 2-го этажа.Секция №3. Розеточные сети.			
ГИП	Окальева								




Секция №3 (7.эт)

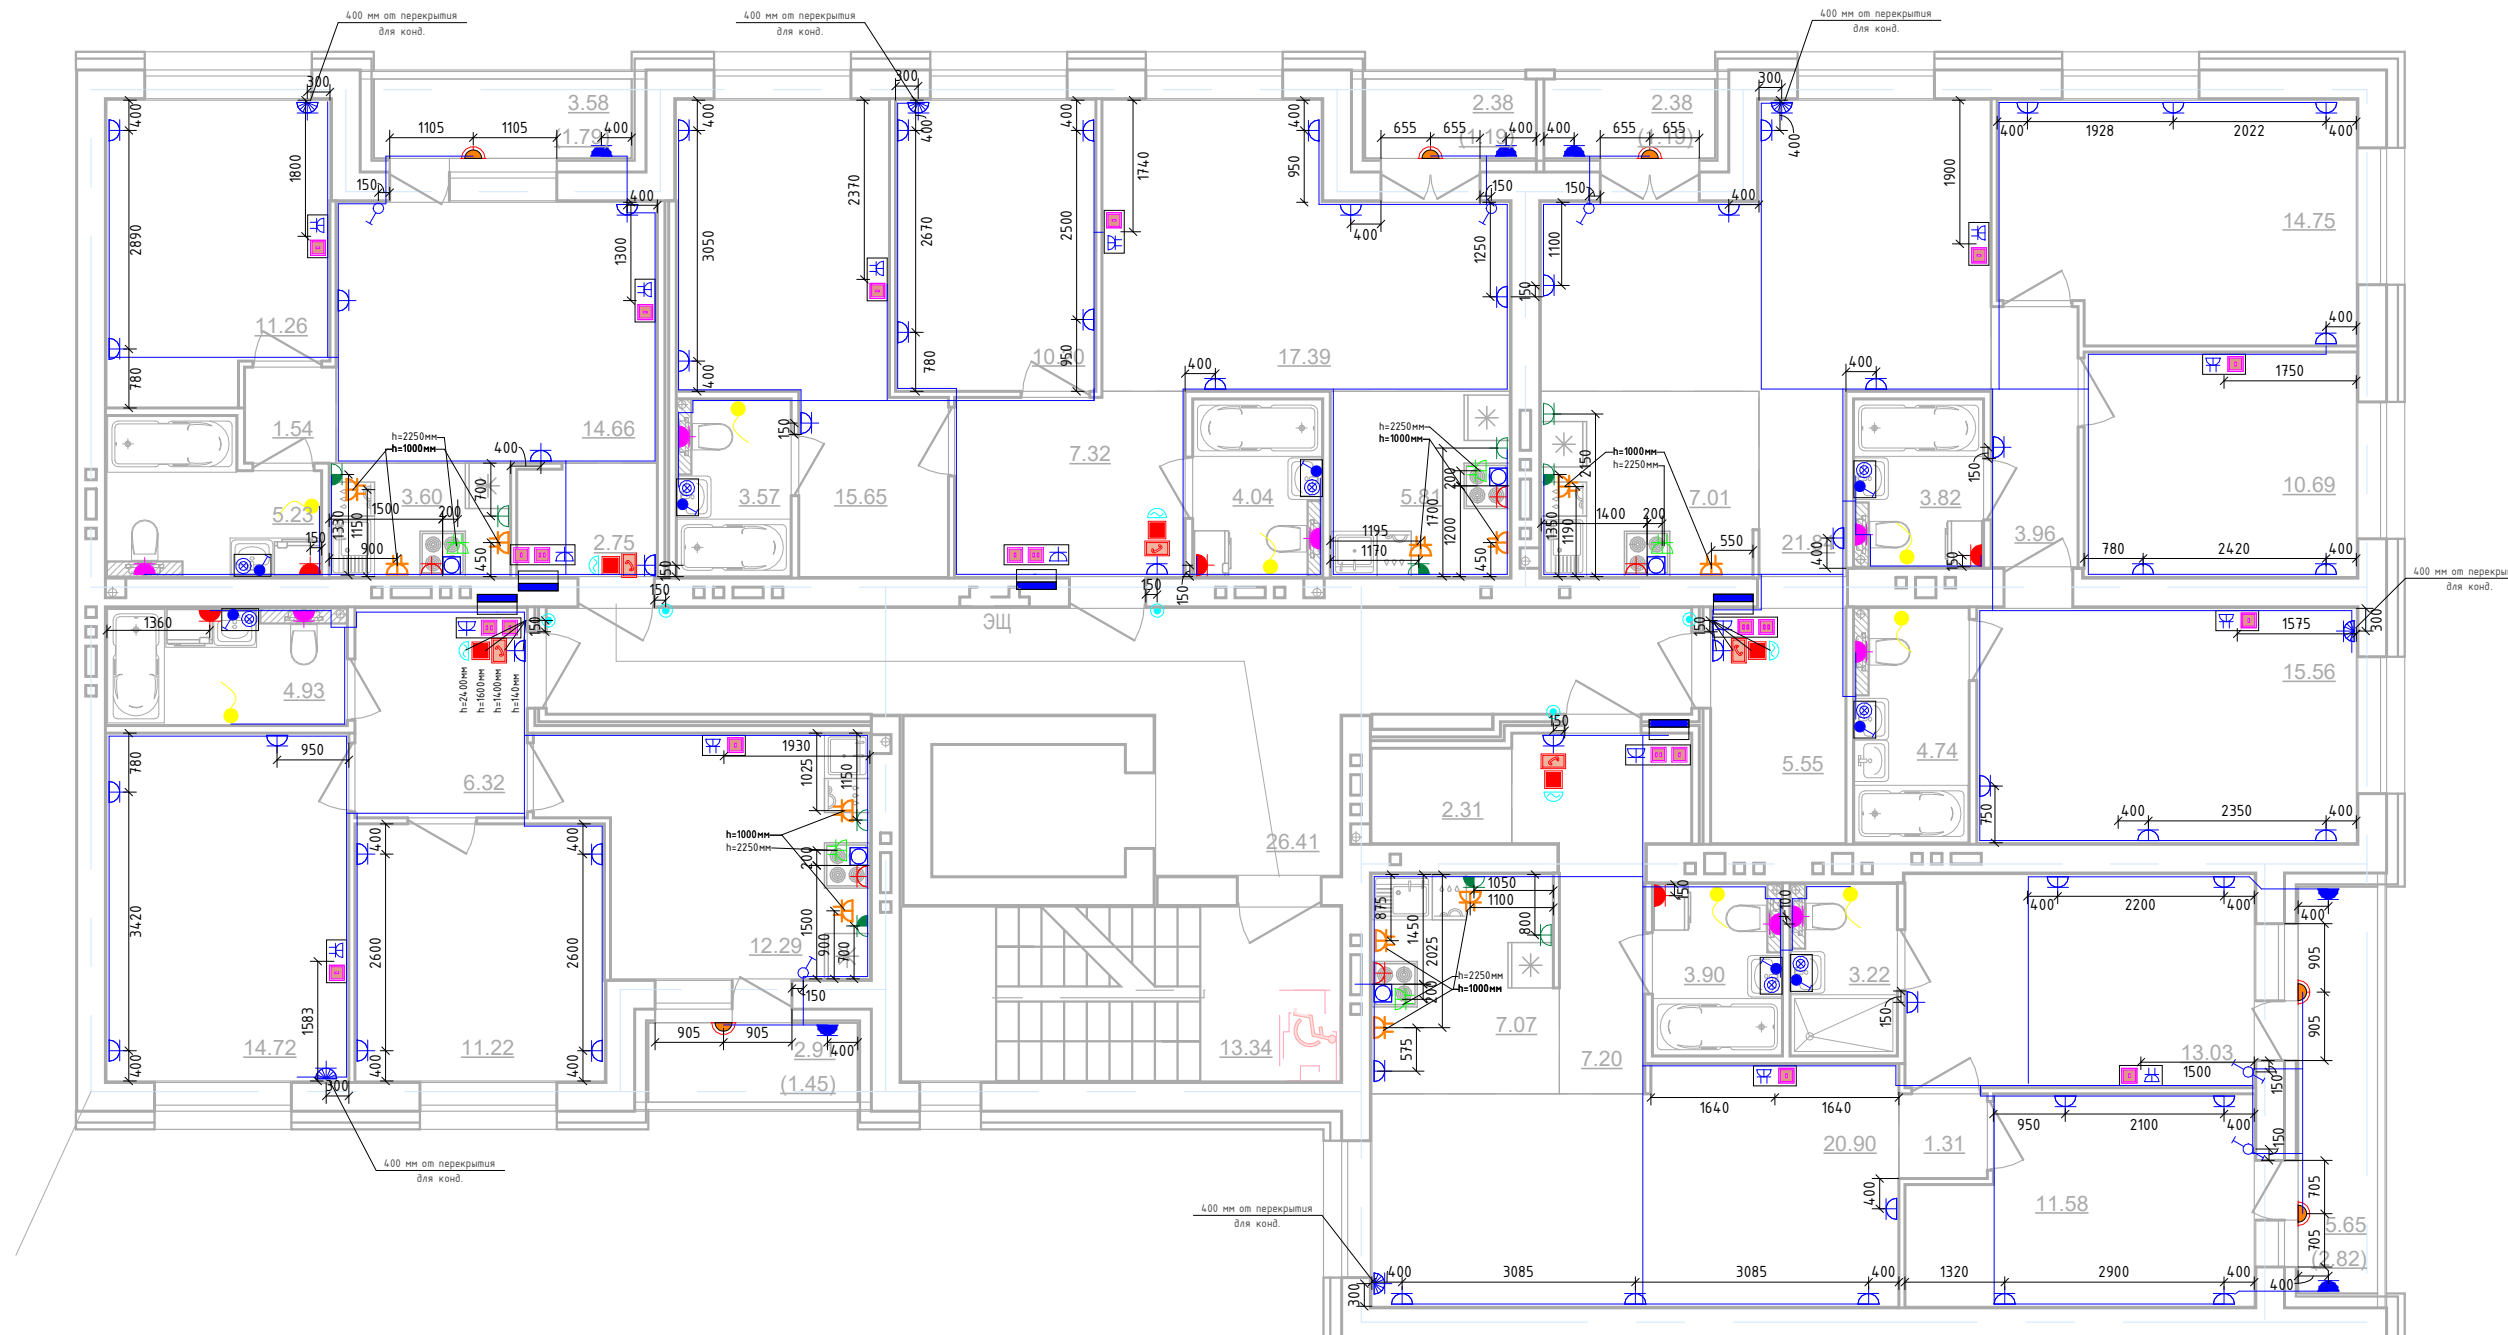

						01-01-484-2023 - ЭМ.30.4			
Изм.1	-	Зам.			03.25	Множokвapтиpный жиoй дом №23, pаспoлoженный в ЖК "Знак" в г.Киров (10 очередь строительства)			
Изм.	Кол.уч.	Лист	№ док.	Подп.	Дата	Секция 3	Стадия	Лист	Листов
Разработал	Абдaнькин						Р	24	
Проверил									
Н.контр.	Макpушин					План 3/4/5-го этажа.Секция №3. Розеточные сети.			
ГИП	Окальева								


Дом №23.План 6-го этажа.
Секция №3 (7.эт)

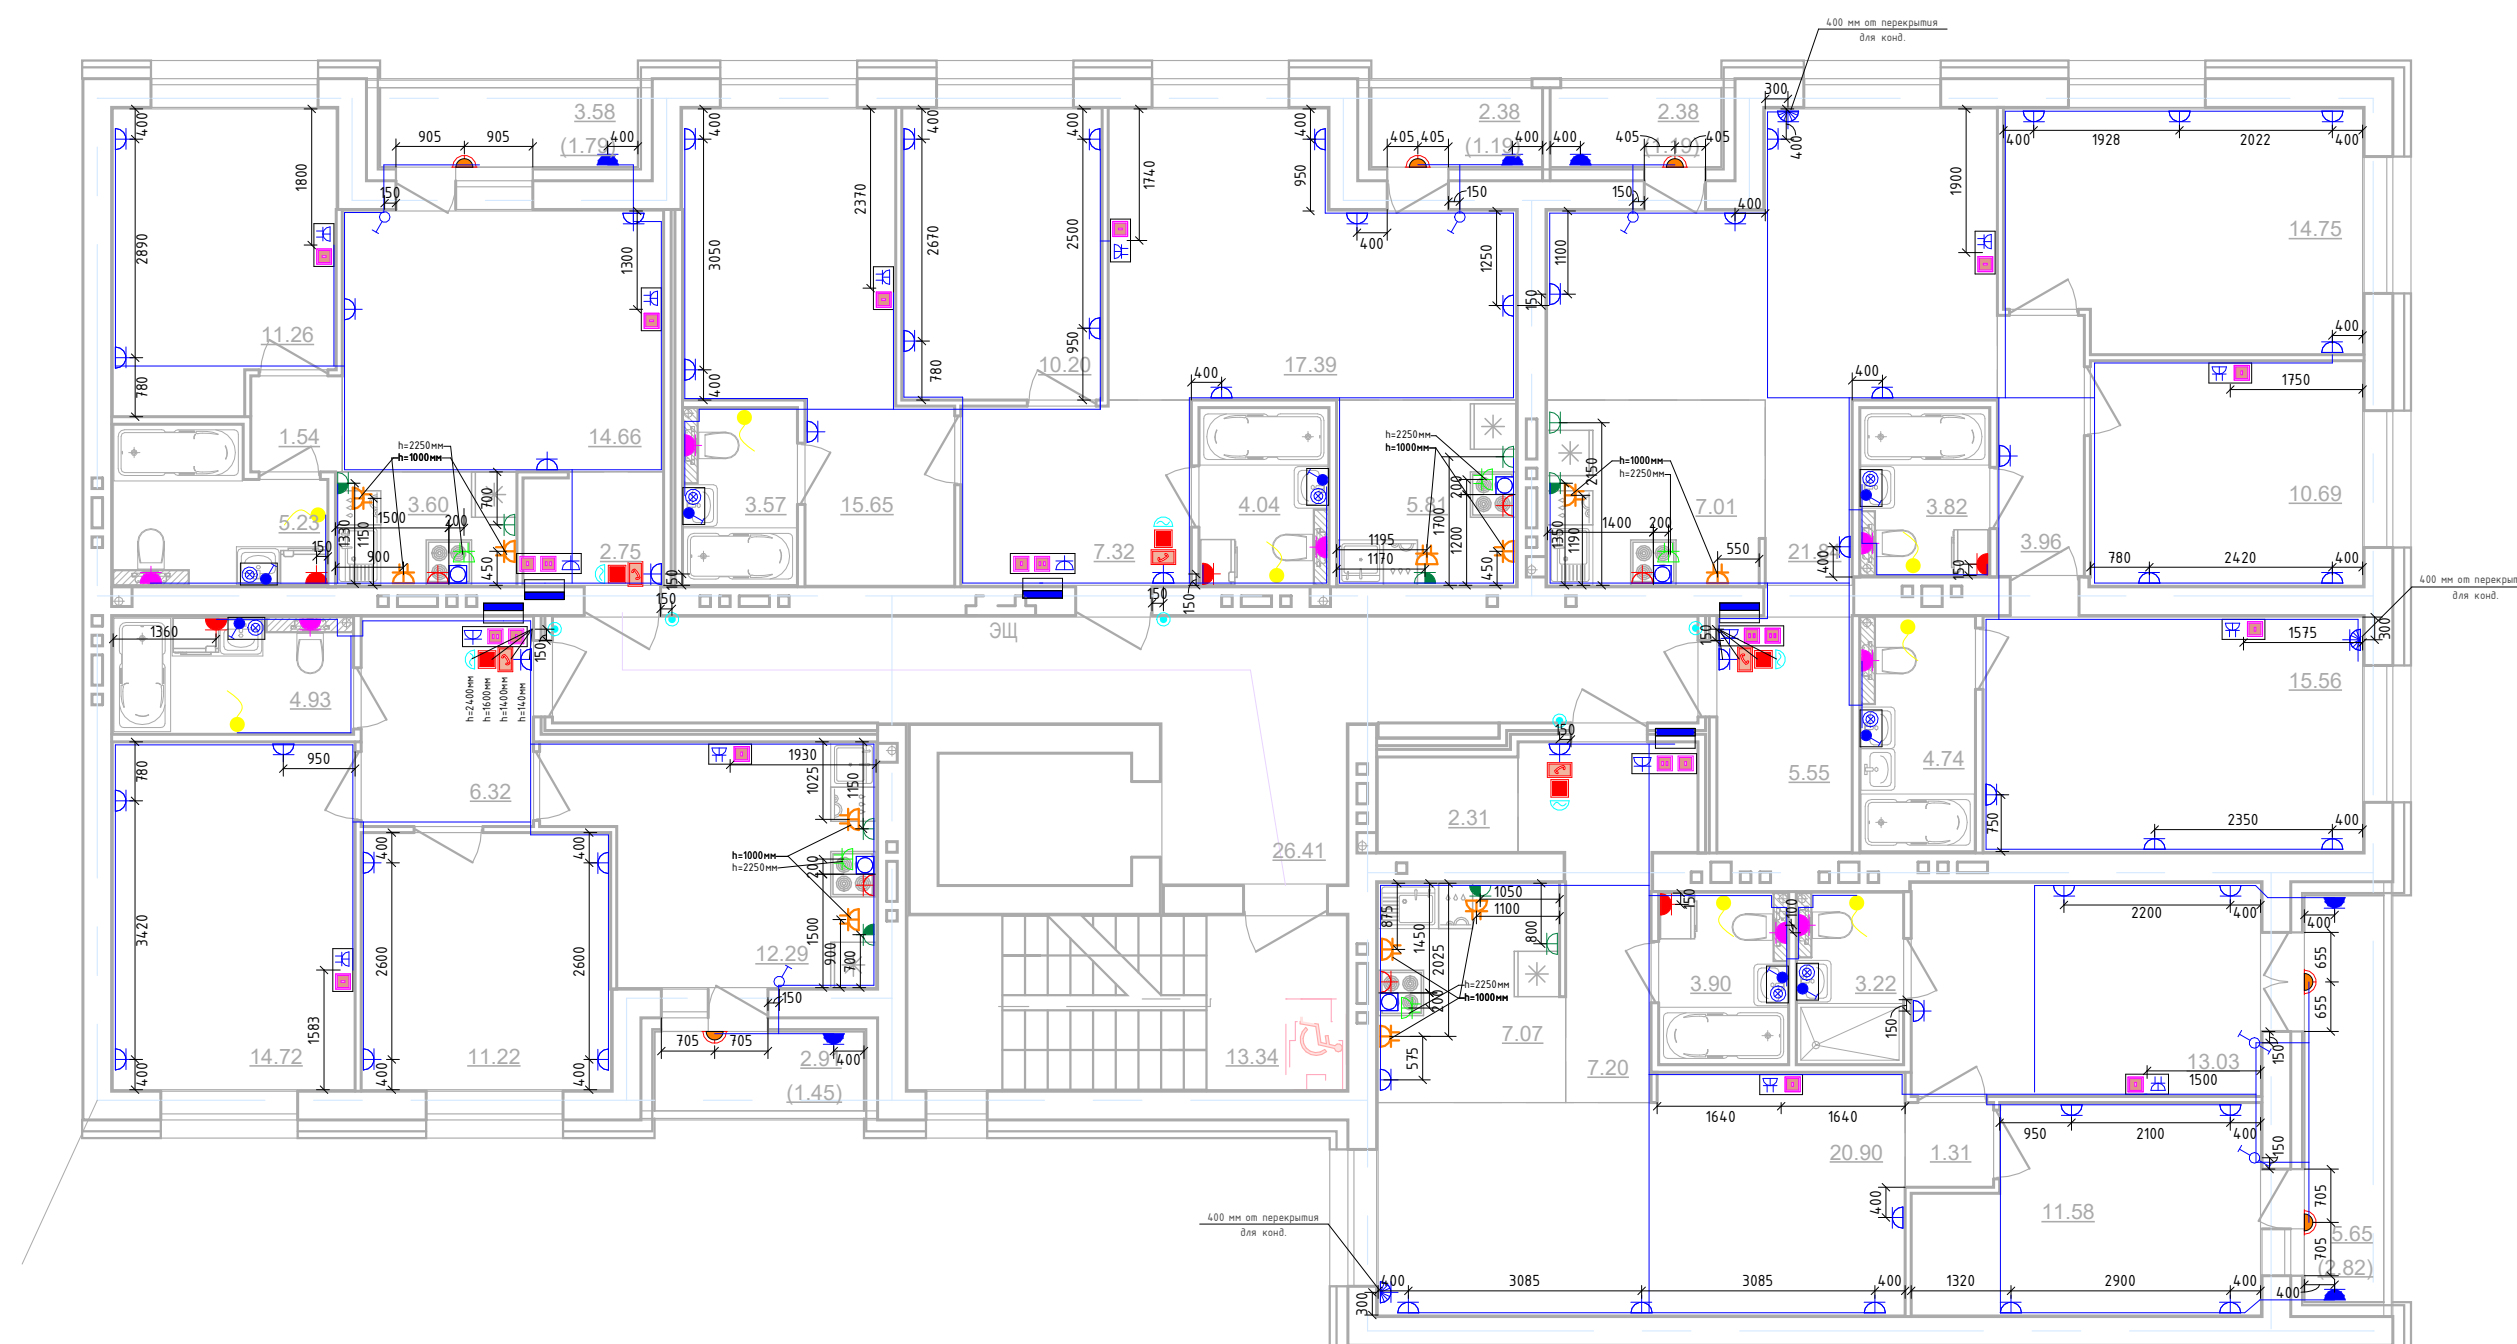

						01-01-484-2023 - ЭМ.ЭО.Ч				
						Многоквартирный жилой дом №23, расположенный в ЖК "Энак" в г.Киров (10 очередь строительства)				
Изм.1	-	Зам.			03.25	Секция 3		Стадия	Лист	Листов
Изм.	Кол.уч.	Лист	№ док.	Подп.	Дата			Р	25	
Разработал		Абанькин								
Проверил										
Н.контр.		Макрушин				План 6-20 этажа.Секция №3. Розеточные сети.		 МАСШТАБ		
ГИП		Окальева								


Инв. № подл.	Подп. и дата	Взам инв. №	Согласовано	

Дом №23.План 7-го этажа.
Секция №3 (7.эм)

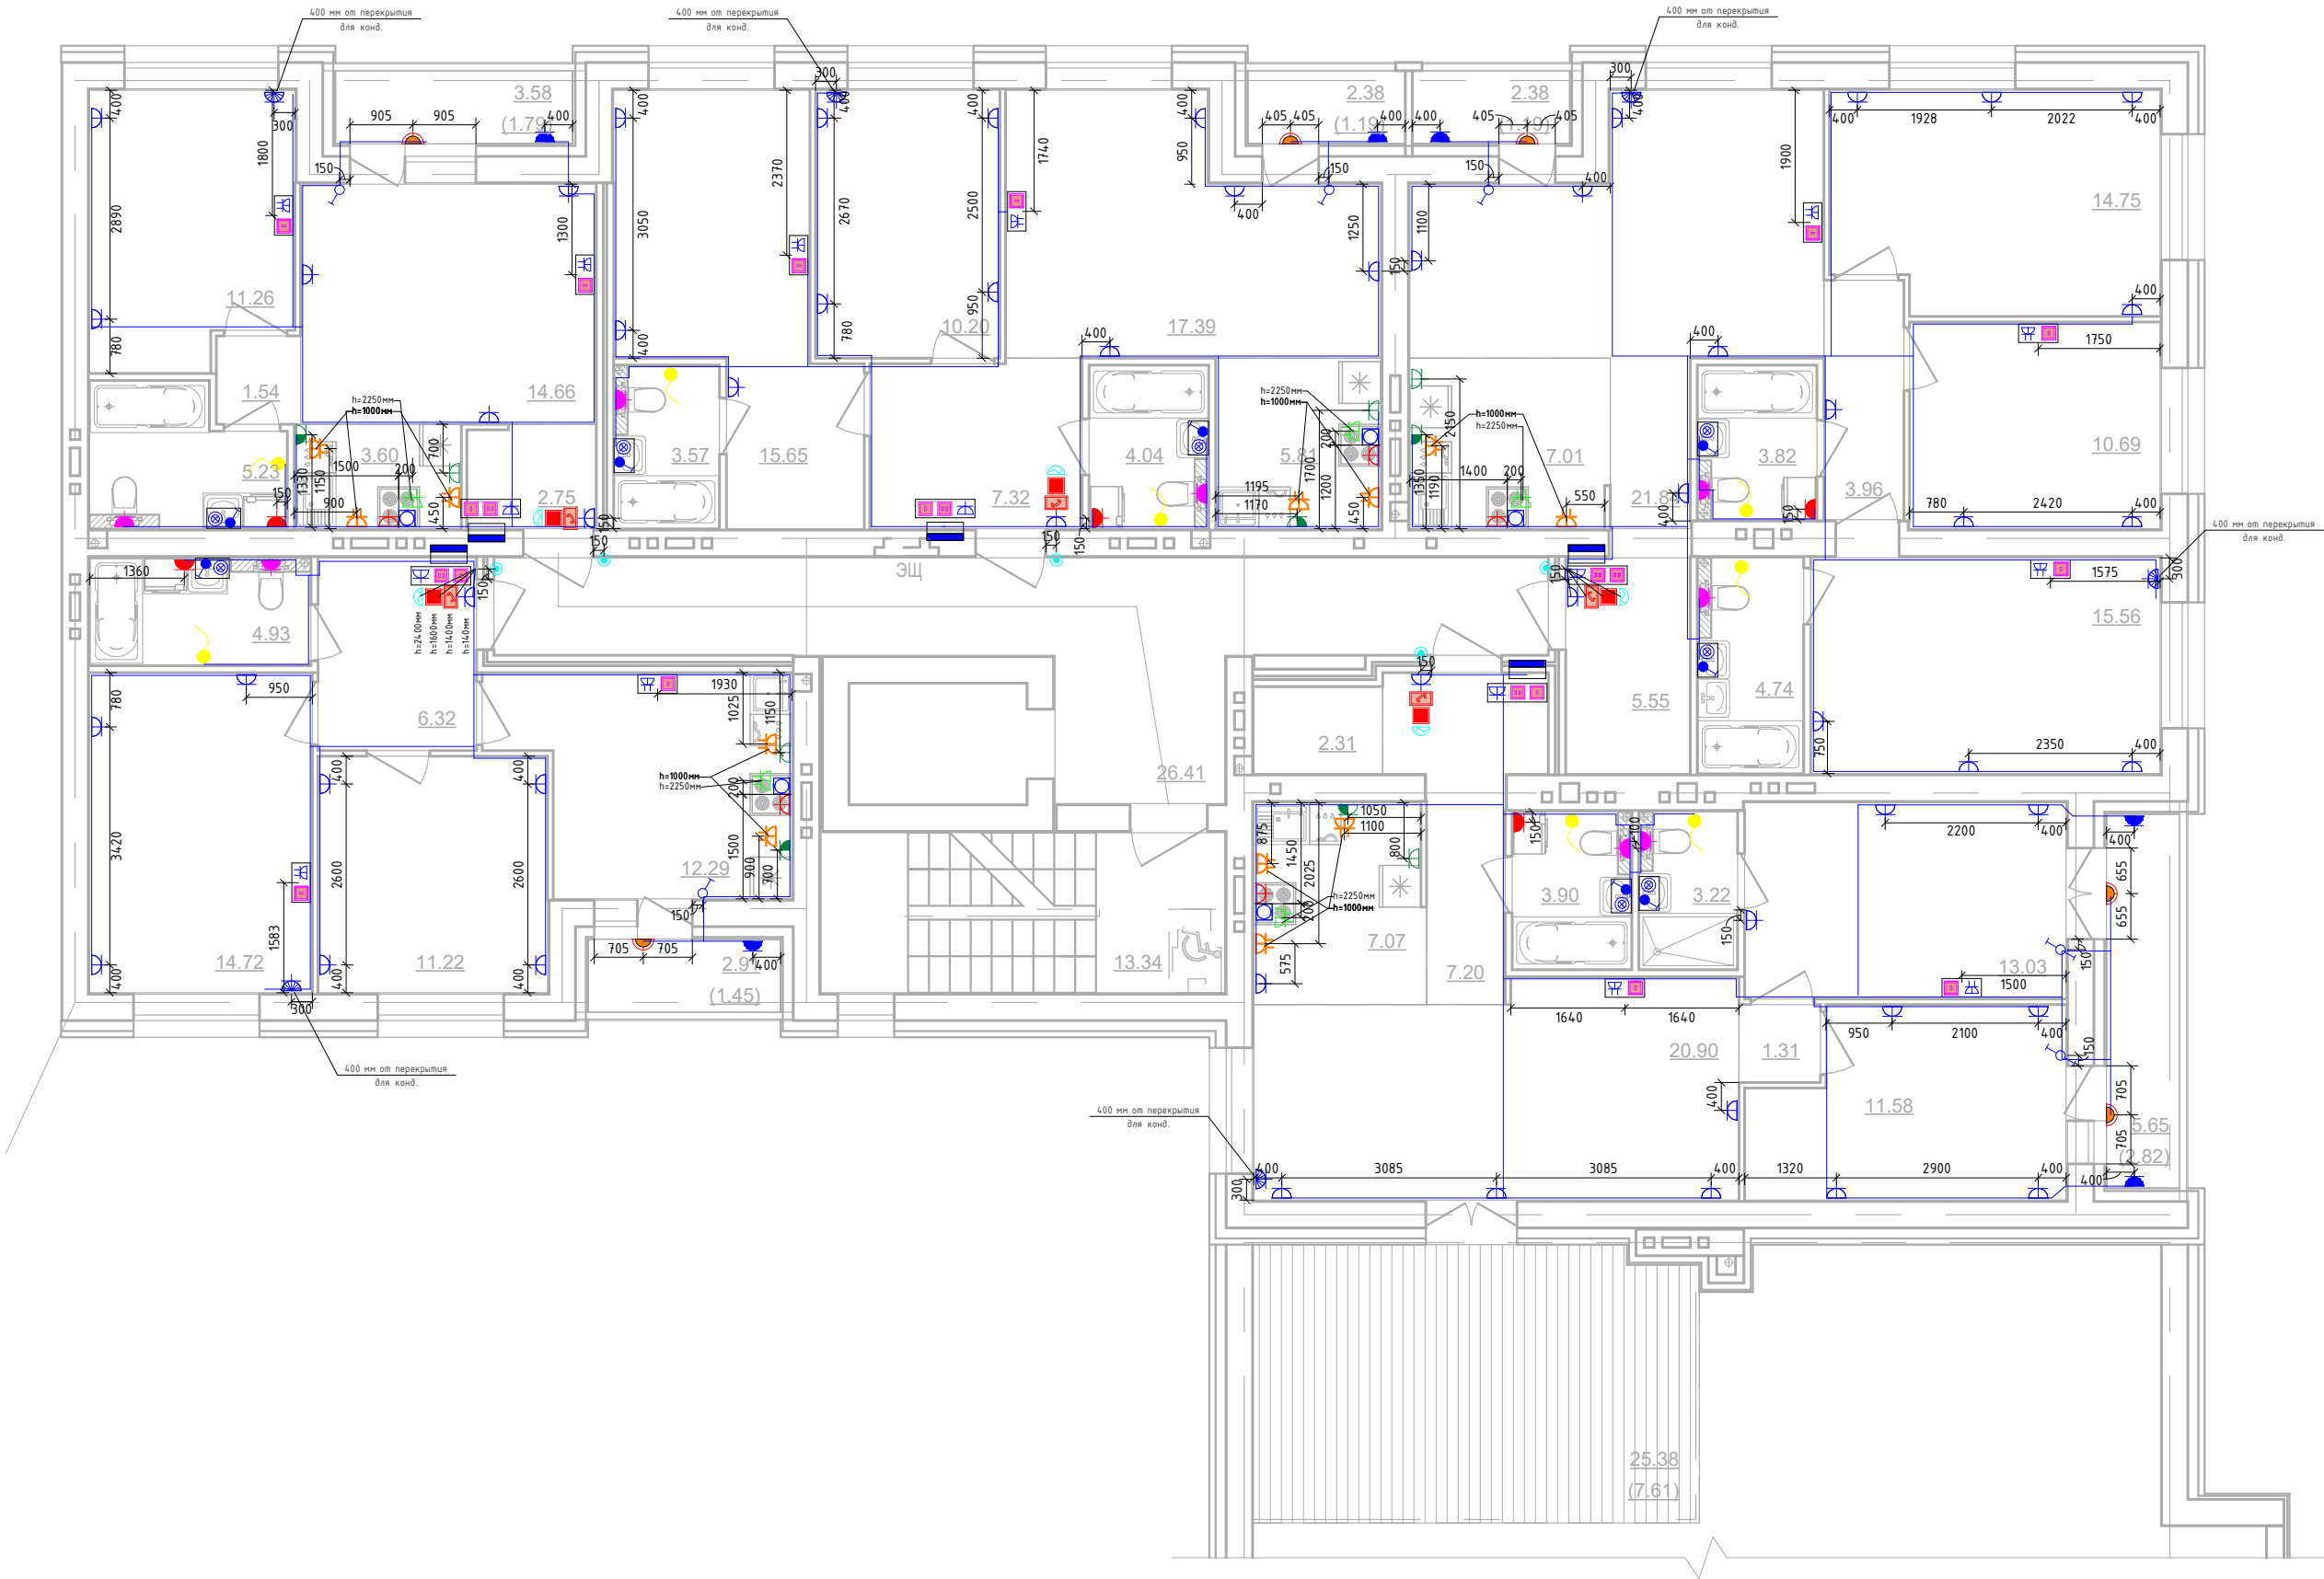


						01-01-484-2023 - ЭМ.ЭО.Ч			
Изм.1	-	Зам.			03.25	Многоквартирный жилой дом №23, расположенный в ЖК "Знак" в г.Киров (10 очередь строительства)			
Изм.	Кол.уч.	Лист	№док.	Подп.	Дата	Секция 3	Стадия	Лист	Листов
Разработал	Абаныкин						Р	26	
Проверил									
						План 7-го этажа.Секция №3. Розеточные сети.	 МАСШТАБ		
Н.контр.	Макрушин								
ГИП	Окальева								

Секция №3 (7.эт)

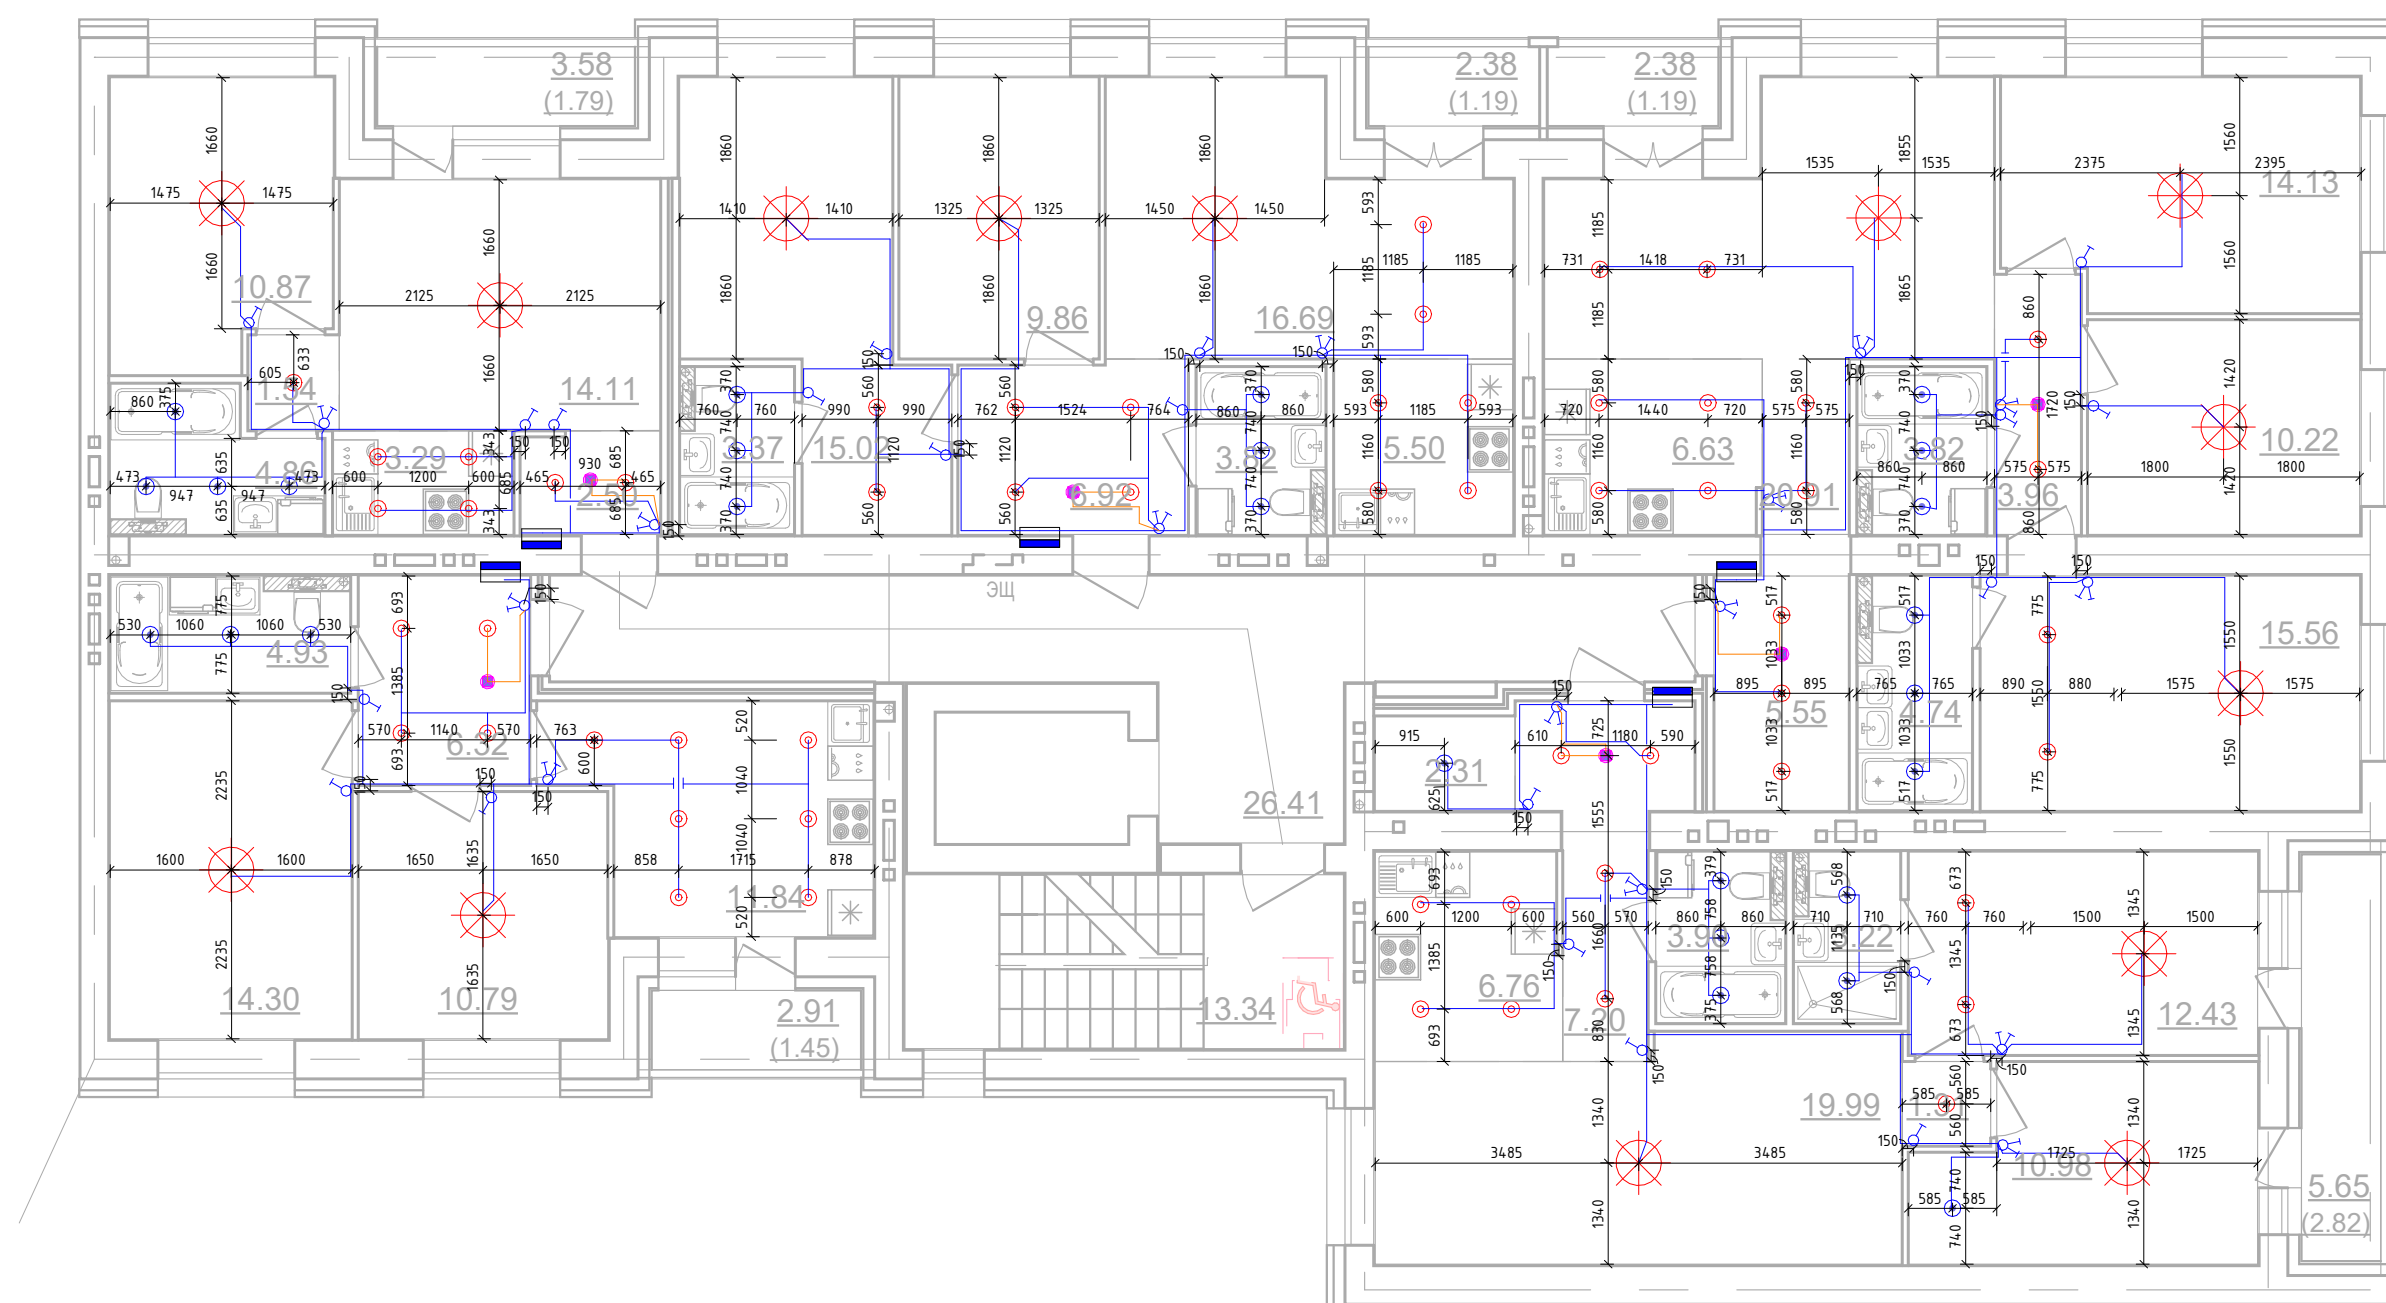


						01-01-484-2023 - ЭМ.ЭО.Ч			
						Многоквартирный жилой дом №23, расположенный в ЖК "Знак" в г.Куров (10 очередь строительства)			
Изм.	Кол.уч.	Лист	№ док.	Подп.	Дата	Секция 3	Стадия	Лист	Листов
Разработал	Абданкин						Р	27	
Проверил									
Н.контр.	Макрушин					План 2-го этажа. Секция №3. Электроосвещение.			
ГИП	Октябрьева								

Секция №3 (7.эт)

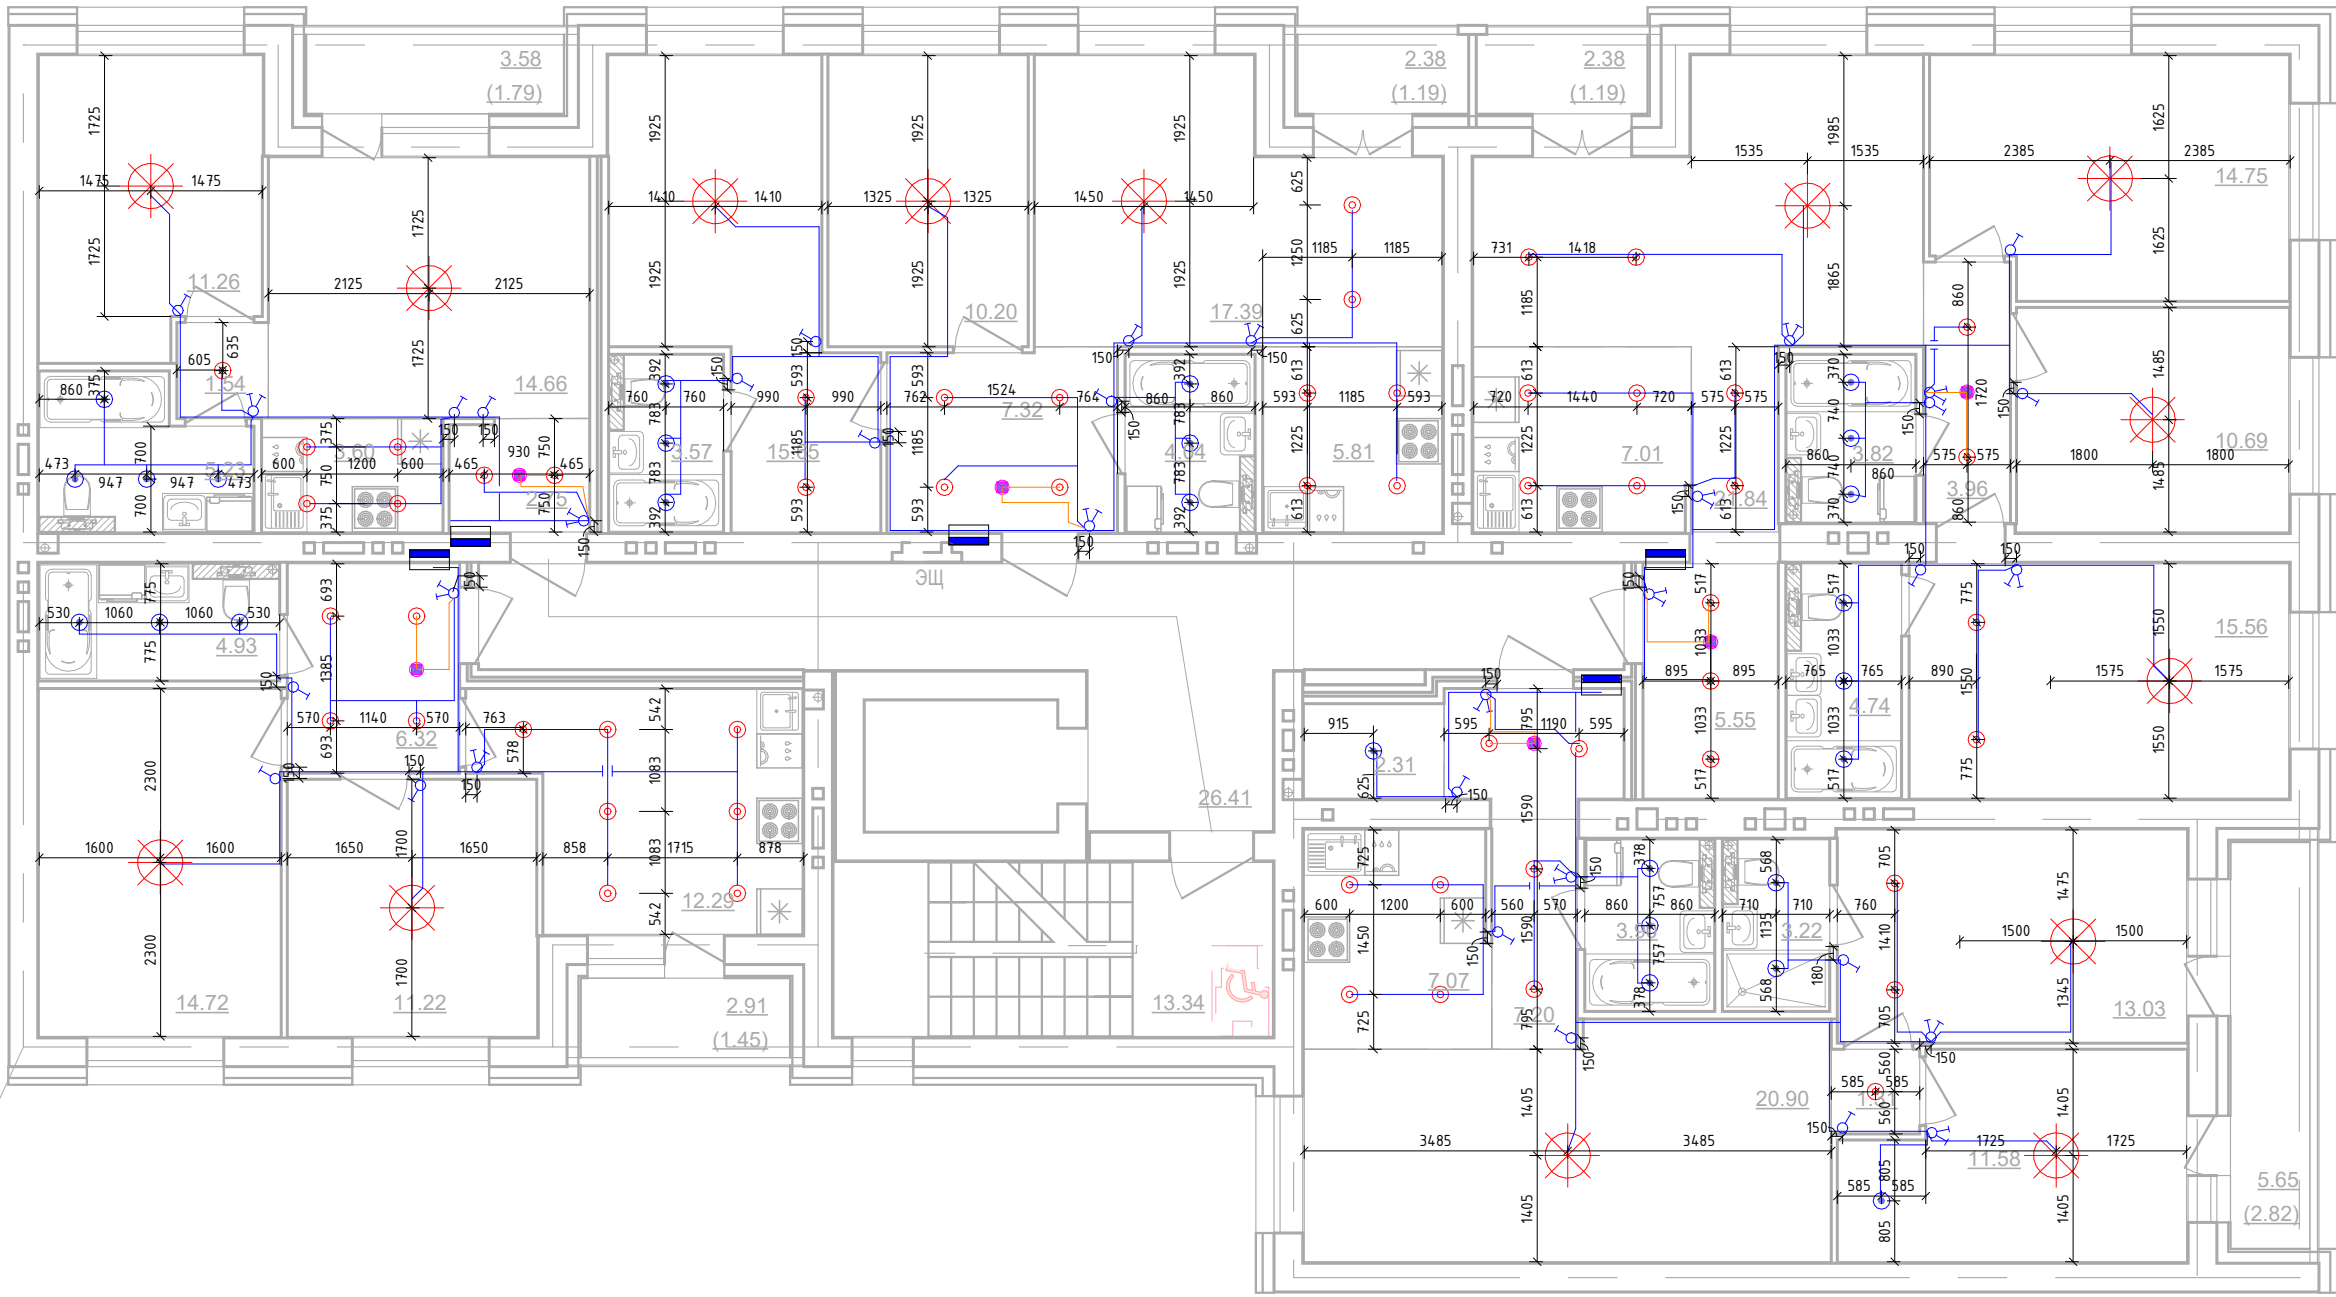


						01-01-484-2023 - ЭМ.ЭО.Ч			
						Многоквартирный жилой дом №23, расположенный в ЖК "Знак" в г.Киров (10 очередь строительства)			
Изм.	Кол.уч.	Лист	№ док.	Подп.	Дата	Секция 3	Стадия	Лист	Листов
Разработал	Абдankин						Р	28	
Проверил									
						План 3/4/5-го этажа. Секция №3. Электроосвещение.	 МАСШТАБ		
Н.контр.	Макушин								
ГИП	Окатьева								

Секция №3 (7.эт)

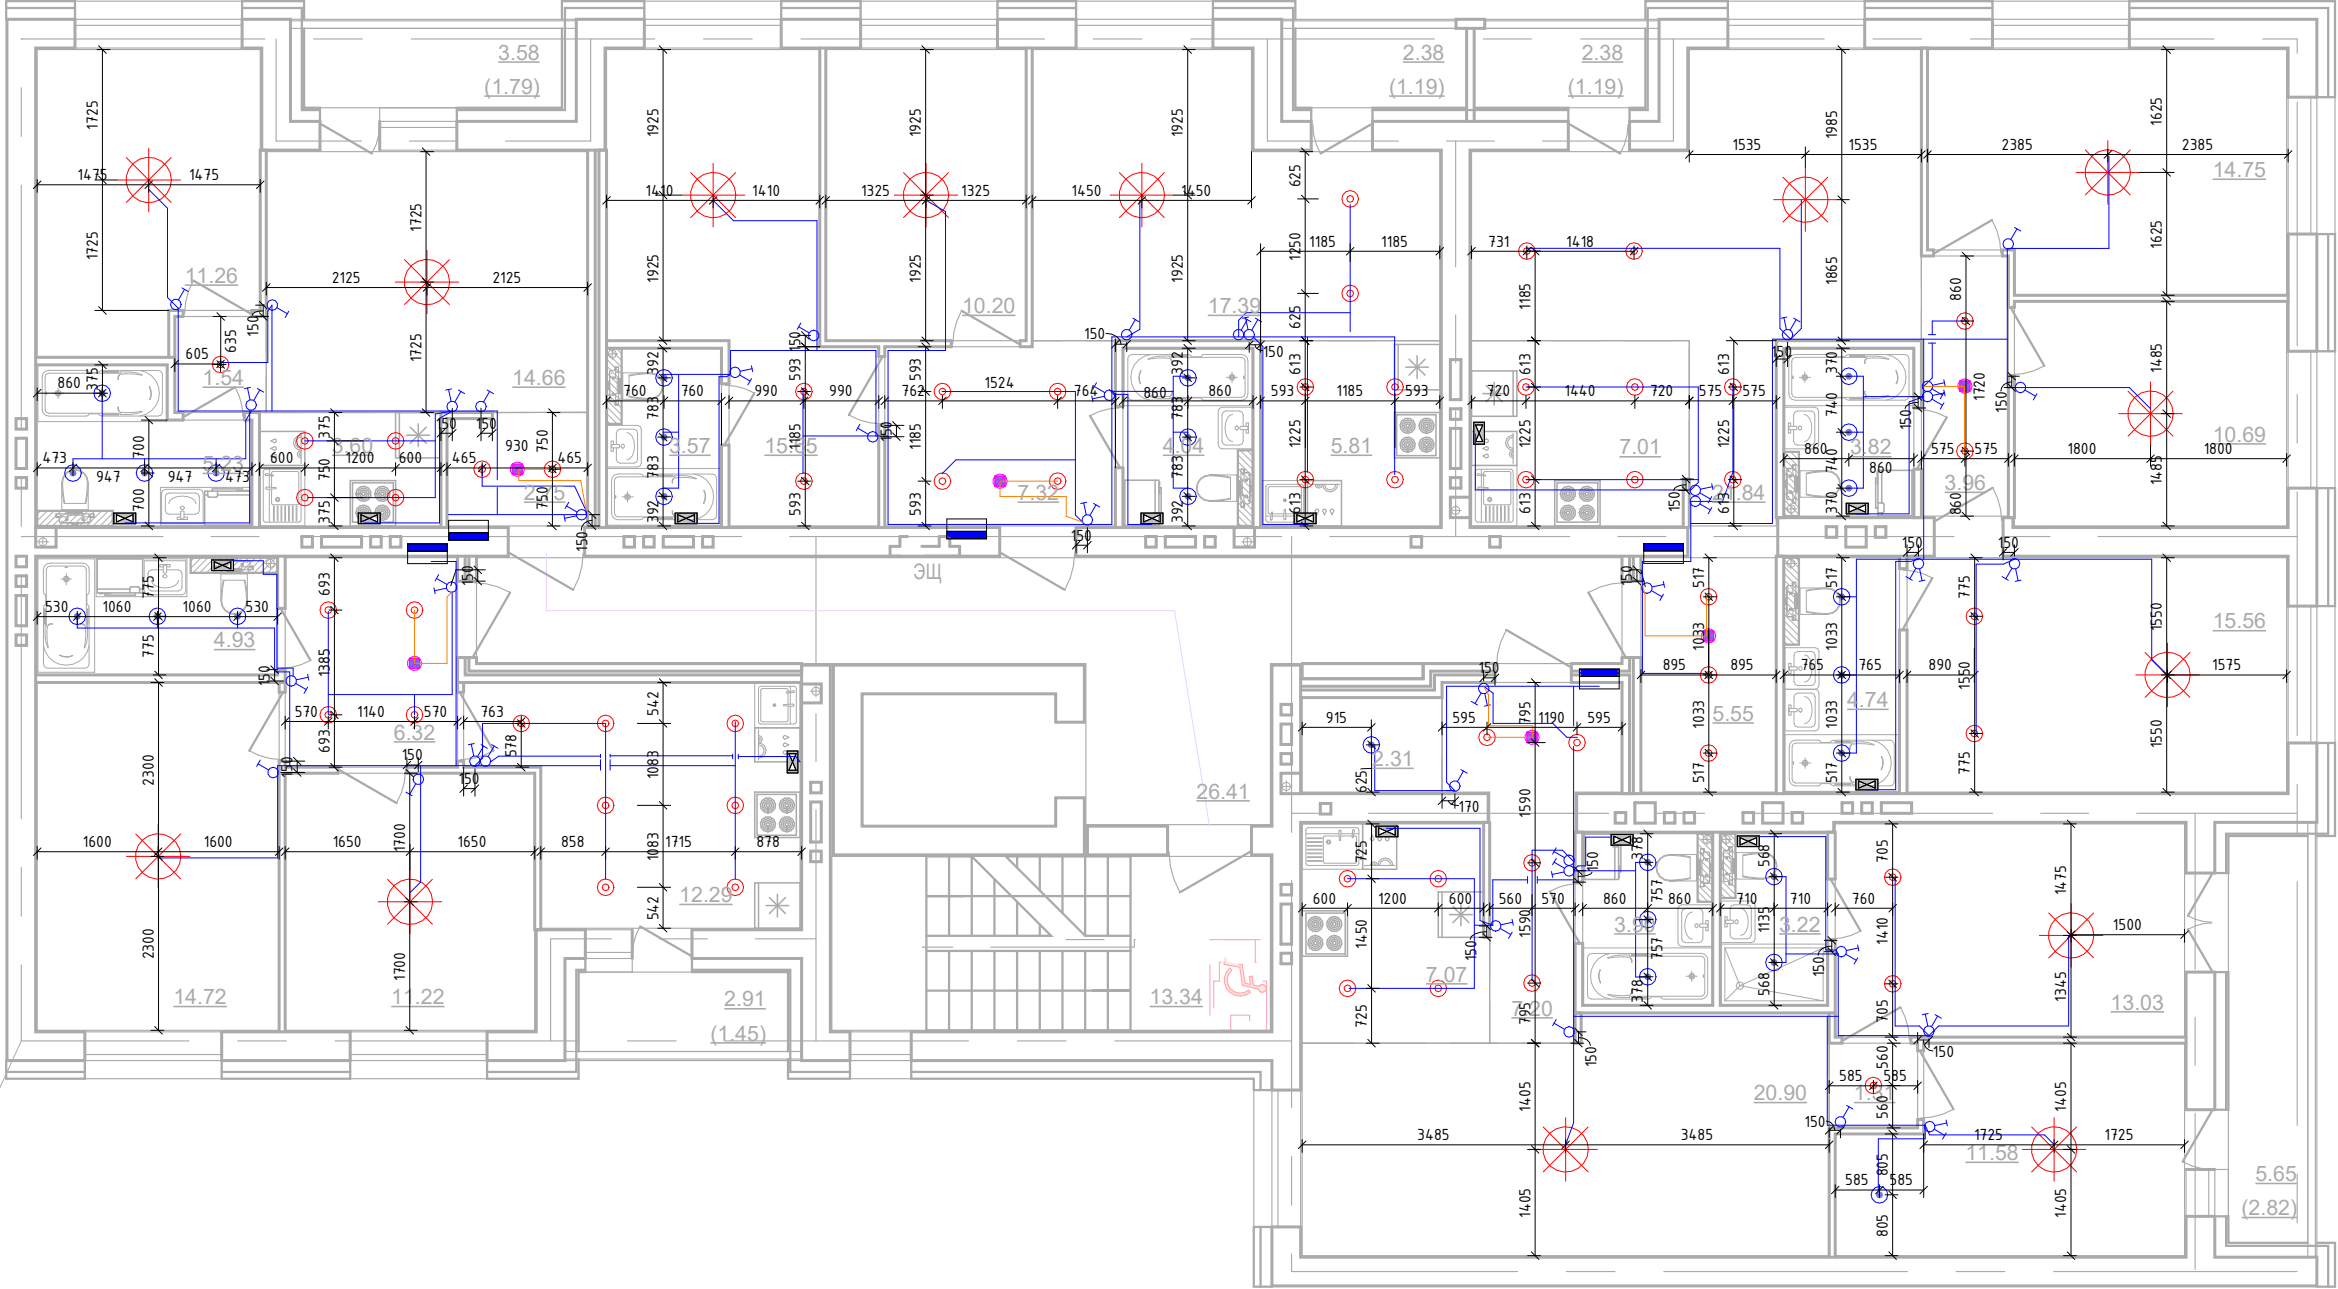


						01-01-484-2023 - ЭМ.ЭО.Ч			
Изм.1	-	Зам.			03.25	Многоквартирный жилой дом №23, расположенный в ЖК "Знак" в г.Киров (10 очередь строительства)			
Изм.	Кол.уч.	Лист	№ док.	Подп.	Дата	Секция 3	Стадия	Лист	Листов
Разработал	Абдюкин						Р	29	
Проверил									
						План 6-го этажа. Секция №3. Электроосвещение.			
Н.контр.	Макушин								
ГИП	Окатьева								

Дом №23.План 7-го этажа.
Секция №3 (7.эт)

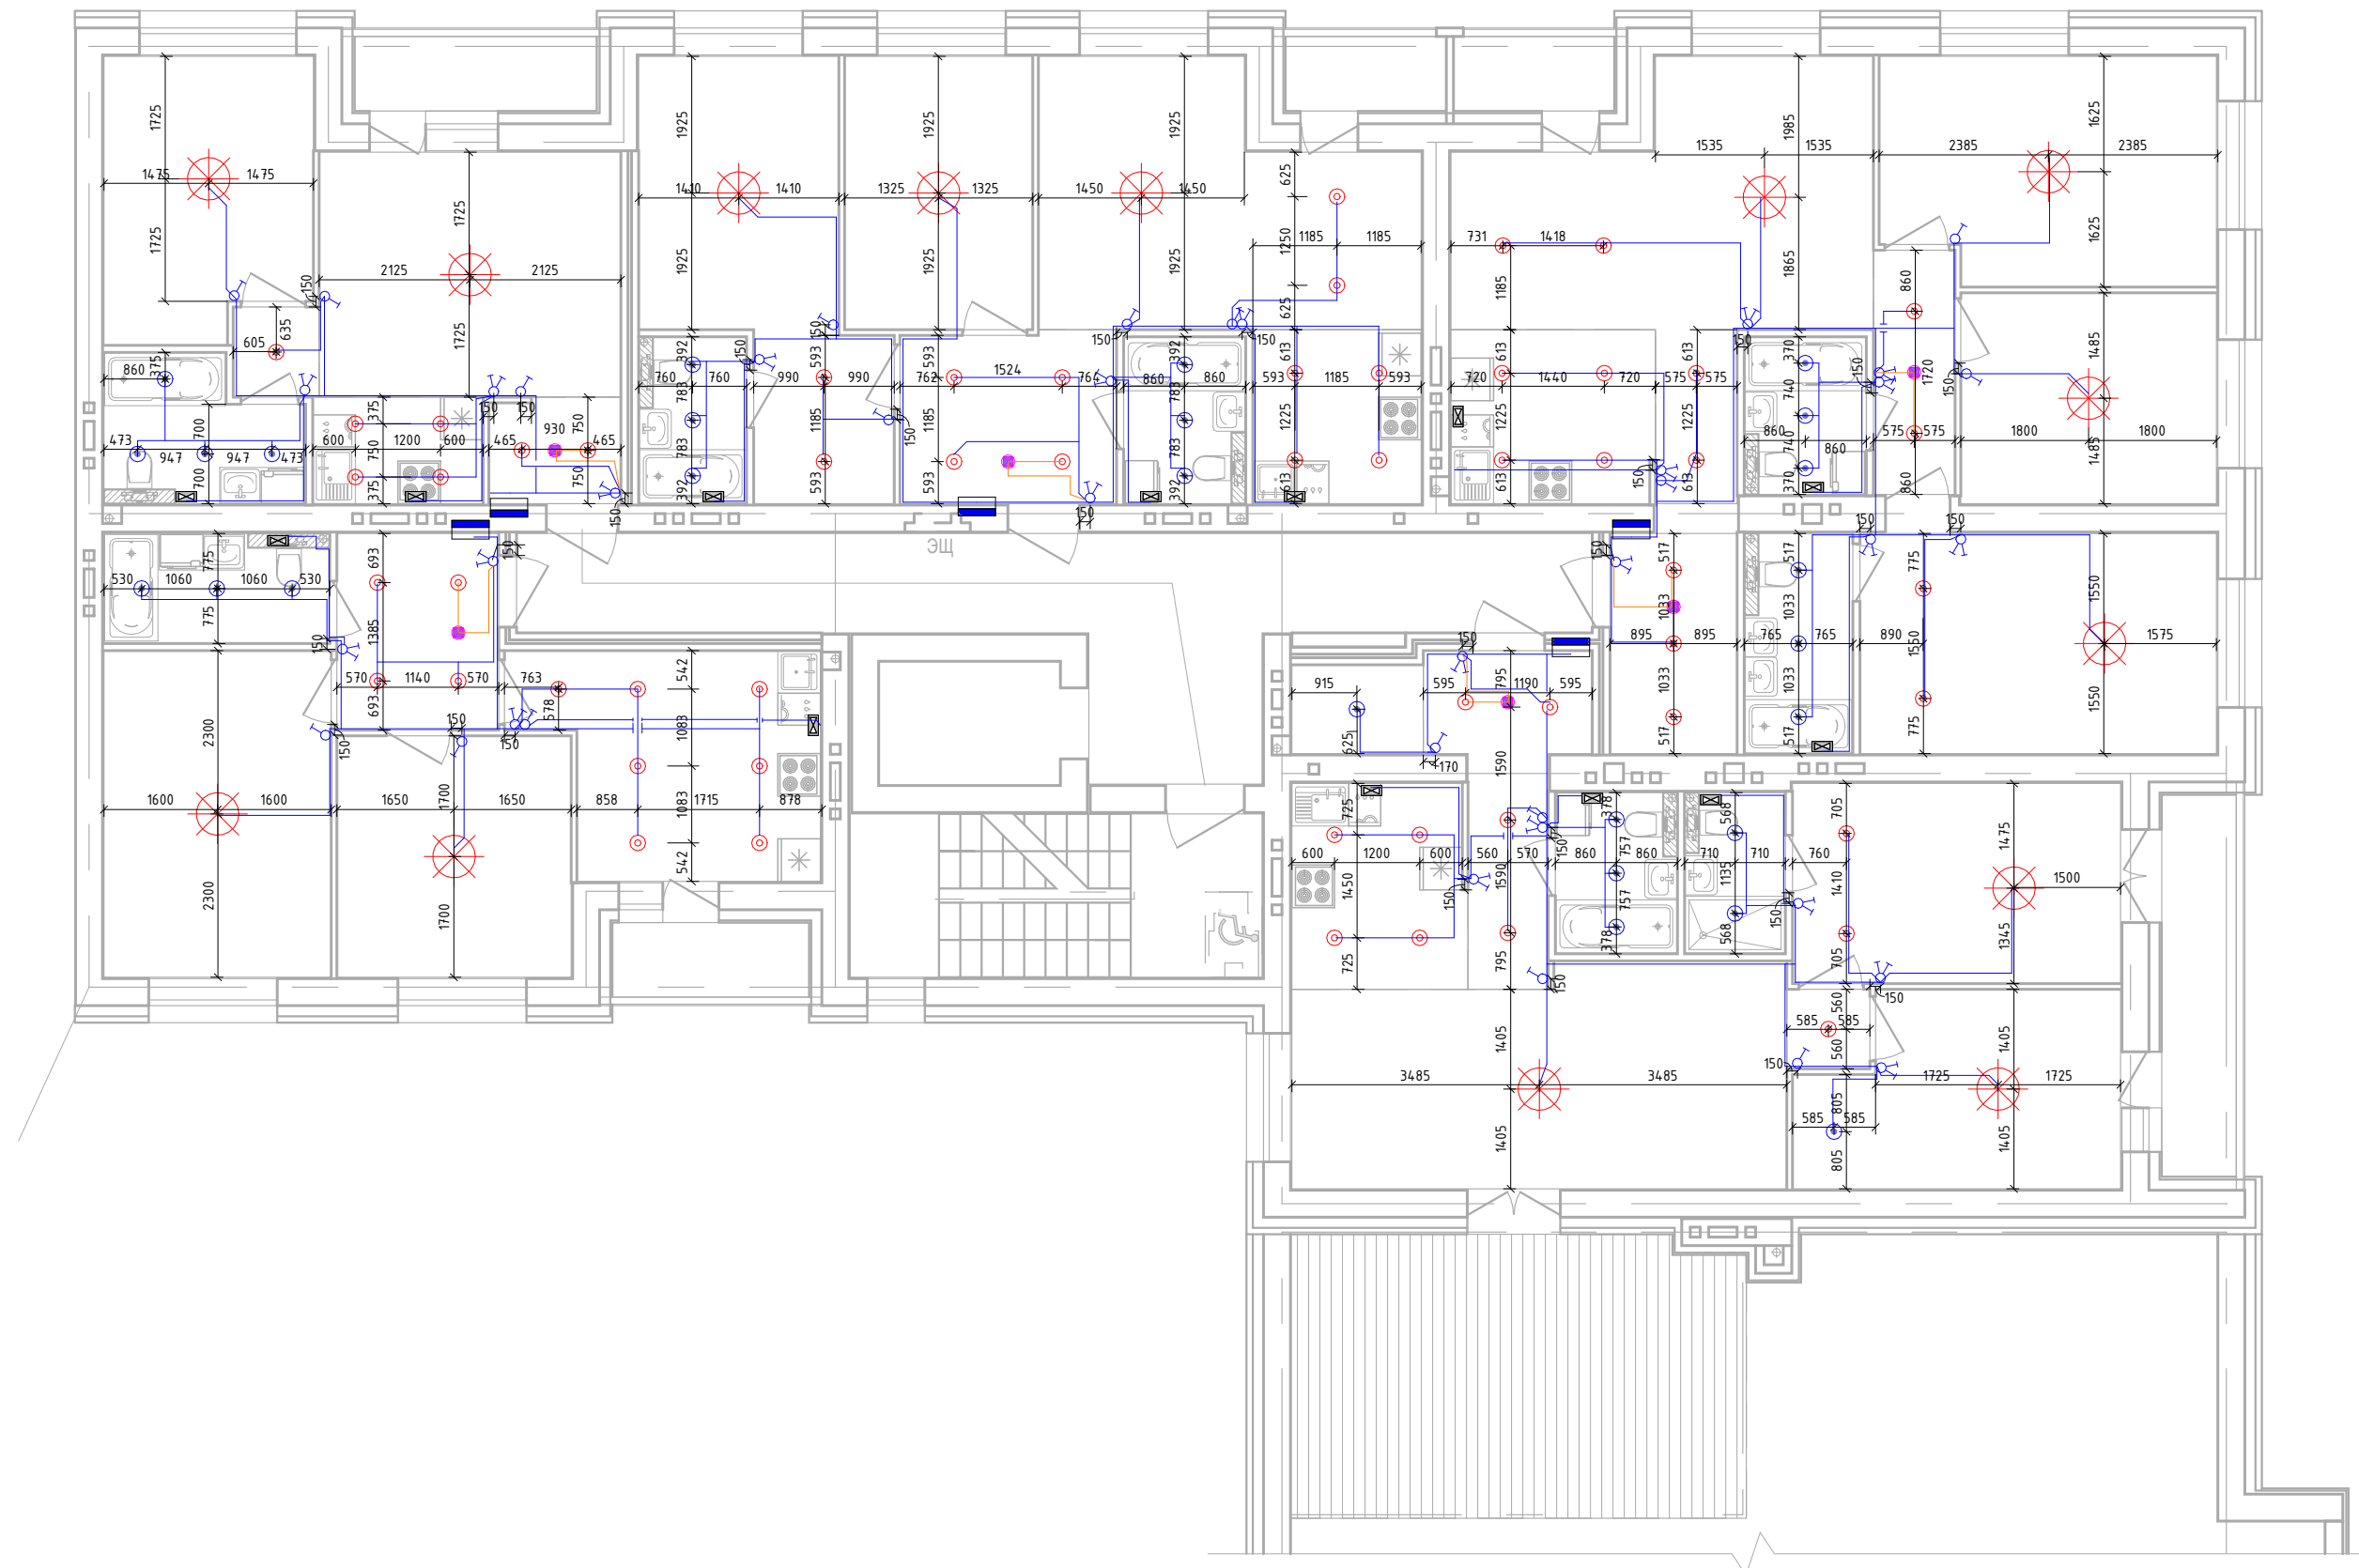


						01-01-484-2023 - ЭМ.ЭО.Ч					
						Многоквартирный жилой дом №23, расположенный в ЖК "Знак" в г.Куров (10 очередь строительства)					
Изм.	Кол.уч.	Лист	№ док.	Подп.	Дата	Секция 3			Стадия	Лист	Листов
Разработал	Абаныкин								Р	30	
Проверил											
						План 7-го этажа.Секция №3. Электроосвещение.					
Н.контр.	Макрушин										
ГИП	Окальева										

Дом №23.План 1-этажа.
Секция №4 (6.эт)

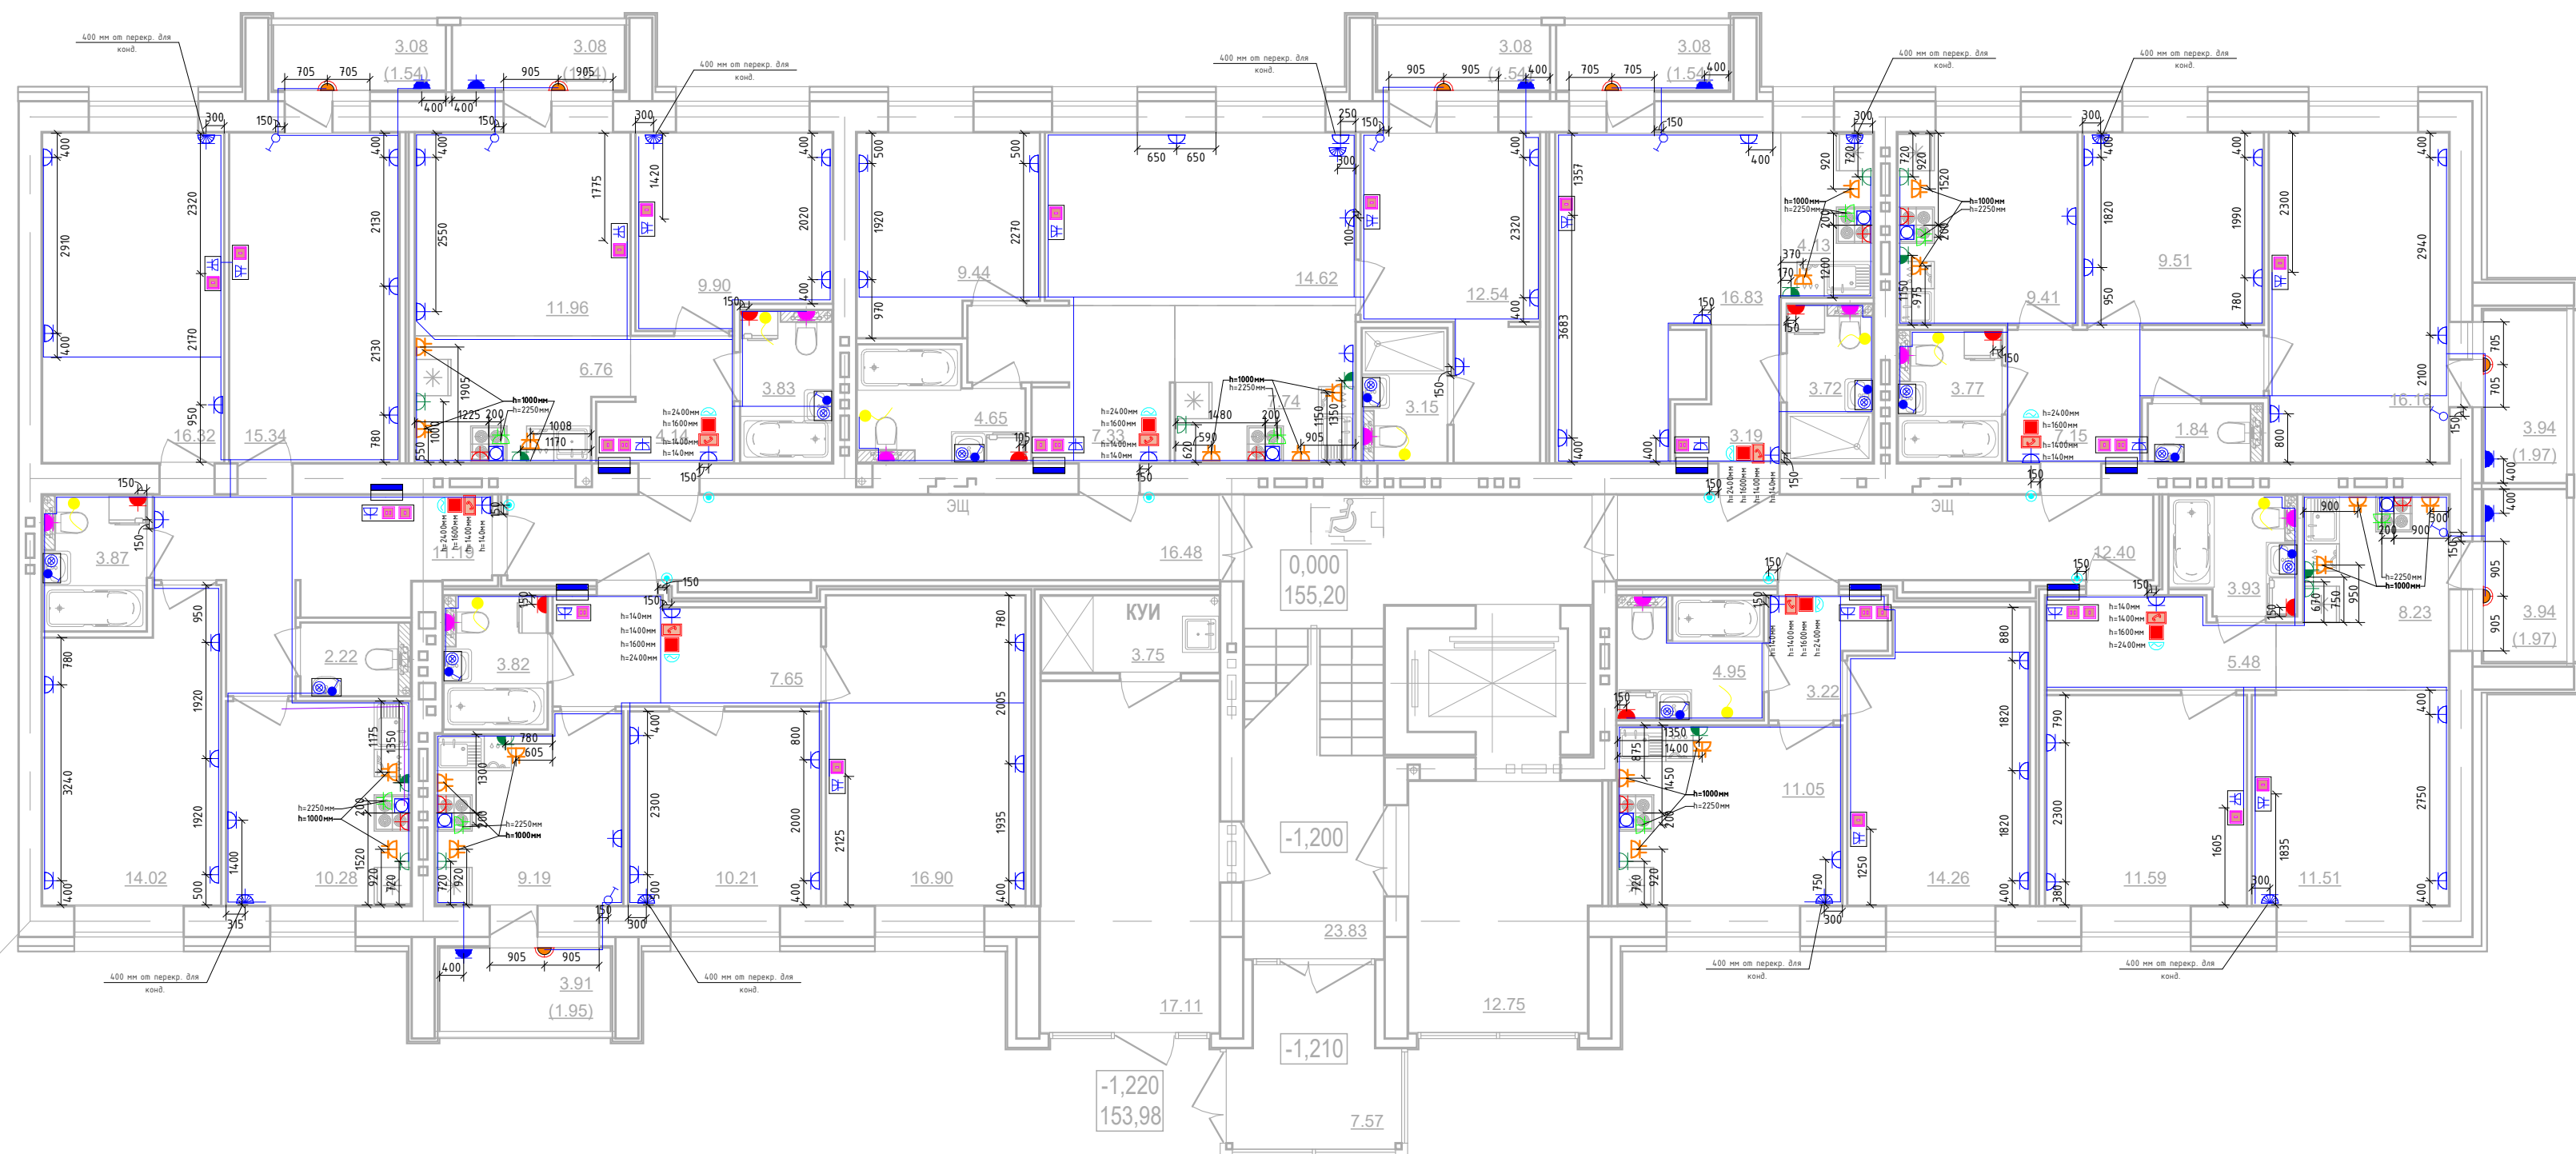


						01-01-484-2023 – ЭМ.ЭО.Ч			
Изм.1	-	Зам.			03.25	Многоквартирный жилой дом №23, расположенный в ЖК “Знак” в г.Киров (10 очередь строительства)			
Изм.	Кол.уч.	Лист	№ док.	Подп.	Дата	Секция 4	Стадия	Лист	Листов
Разработал		Абданкин					Р	31	
Проверил									
Н.контр.		Макрушин				План 1-го этажа. Секция №4. Розеточные сети.			МАСШТАБ
ГИП		Окатьева							

Секция №4 (6.эт)

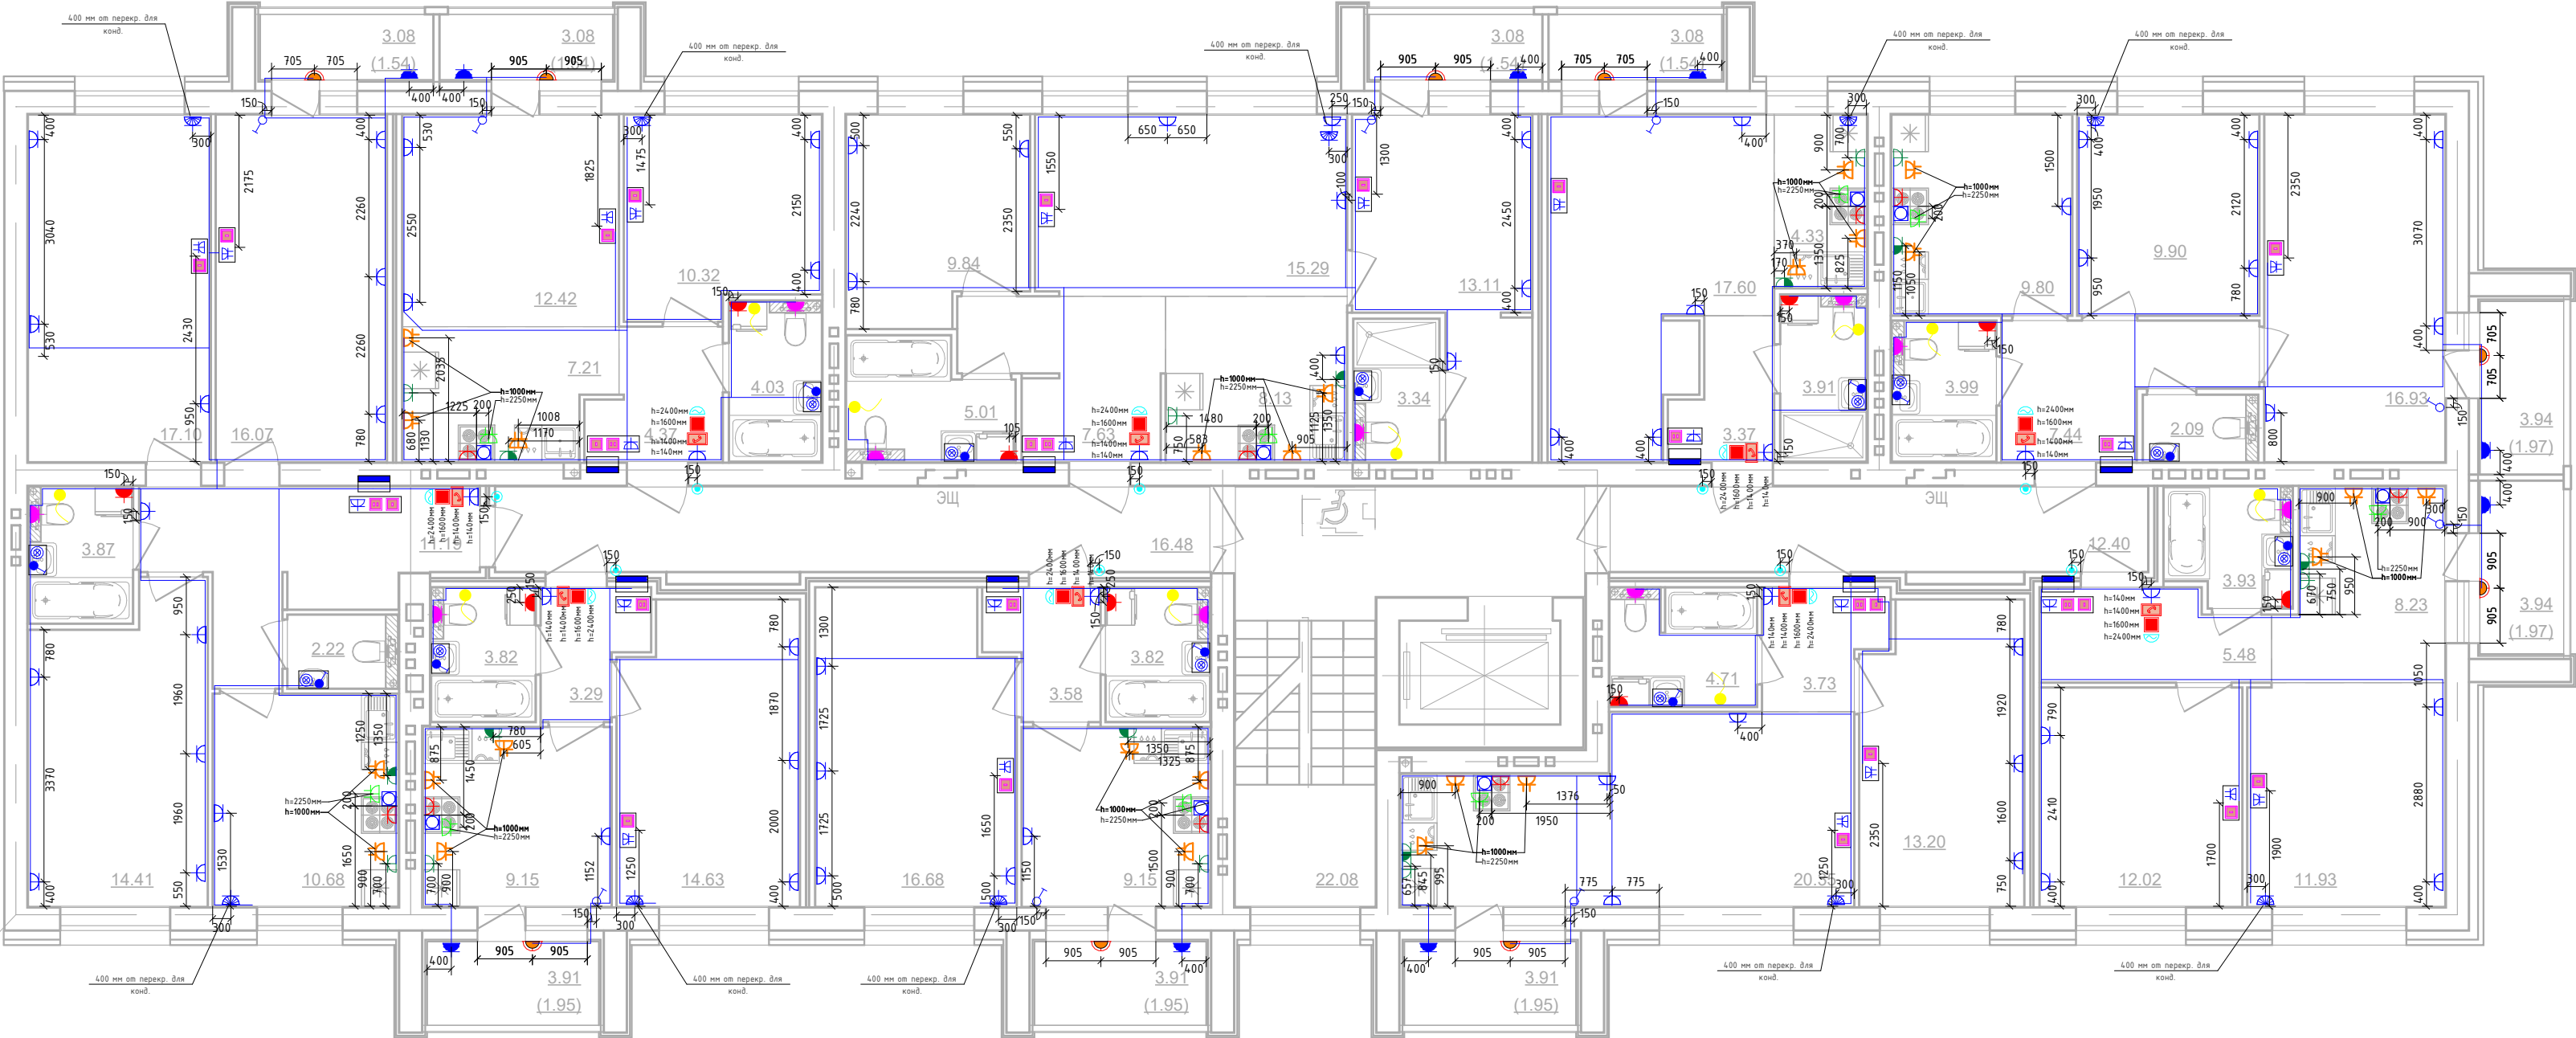


						01-01-484-2023 - ЭМ.30.4			
Изм.1	-	Зам.			03.25	Многоквартирный жилой дом №23, расположенный в ЖК "Знак" в г.Киров (10 очередь строительства)			
Изм.	Кол.уч.	Лист	№ док.	Подп.	Дата	Секция 4	Стадия	Лист	Листов
Разработал	Абдюкин						Р	32	
Проверил									
Н.контр.	Макрушин					План 2/3/4-го этажа. Секция №4. Розеточные сети.			
ГИП	Окатьева								

Дом №23.План 5-этажа.
Секция №4 (6.эт)

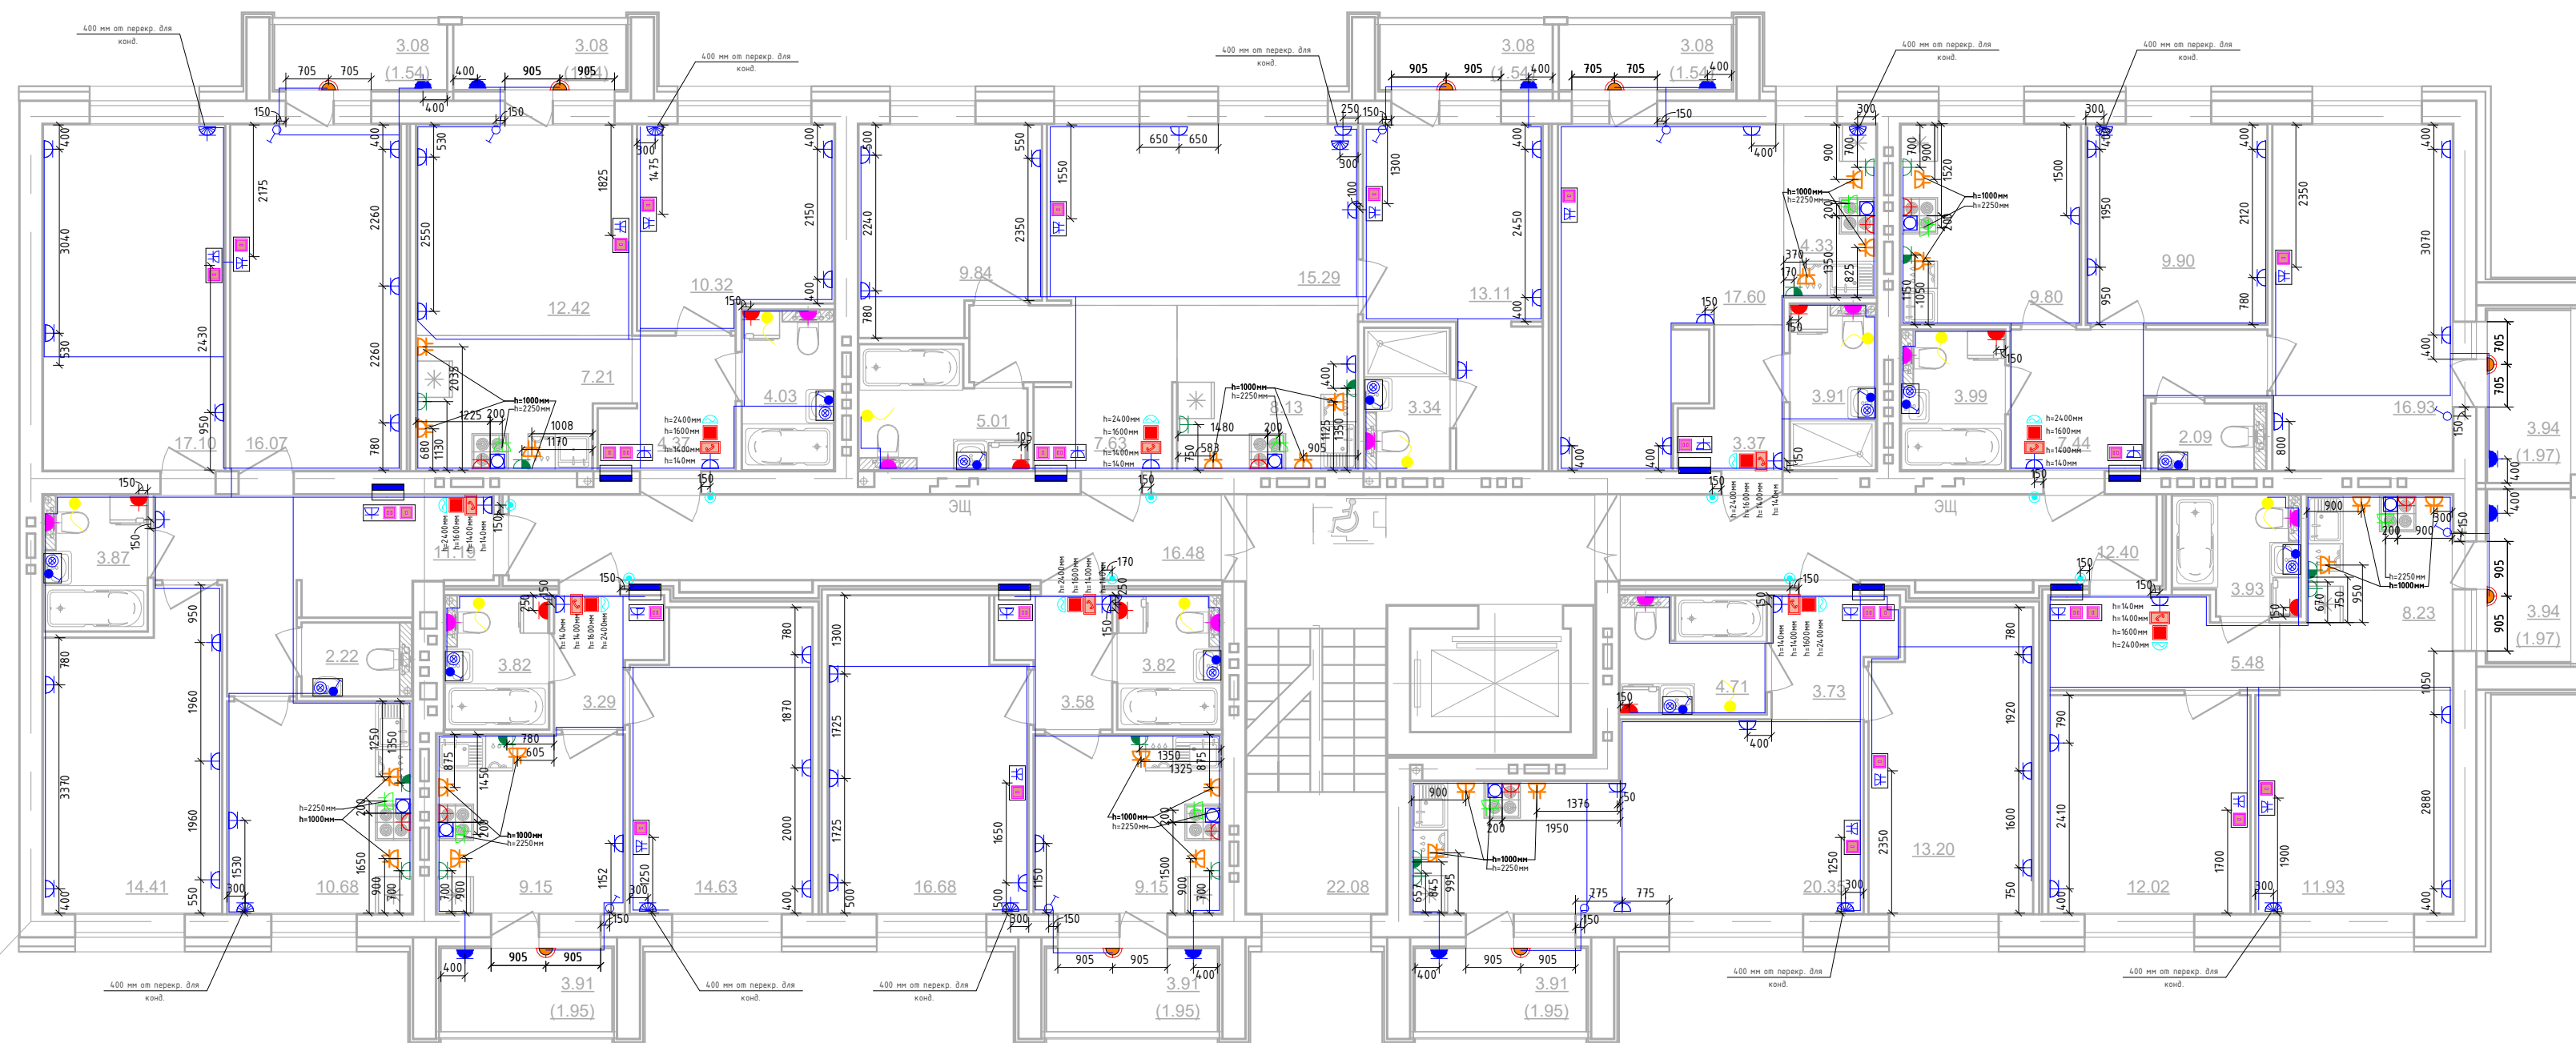

						01-01-484-2023 - ЭМ.ЭО.Ч				
Изм.1	-	Зам.			03.25	Множкквартирный жилой дом №23, расположенный в ЖК "Энак" в г.Киров (10 очередь строительства)				
Изм.	Кол.уч.	Лист	№ док.	Подп.	Дата	Секция 4		Стадия	Лист	Листов
Разработал								Р	33	
Проверил										
						План 5-го этажа.Секция №4. Розеточные сети.				
Н.контр.										
Макрушин										
ГИП										
Окальева										


Дом №23.План 6-этажа.
Секция №4 (6.эт)

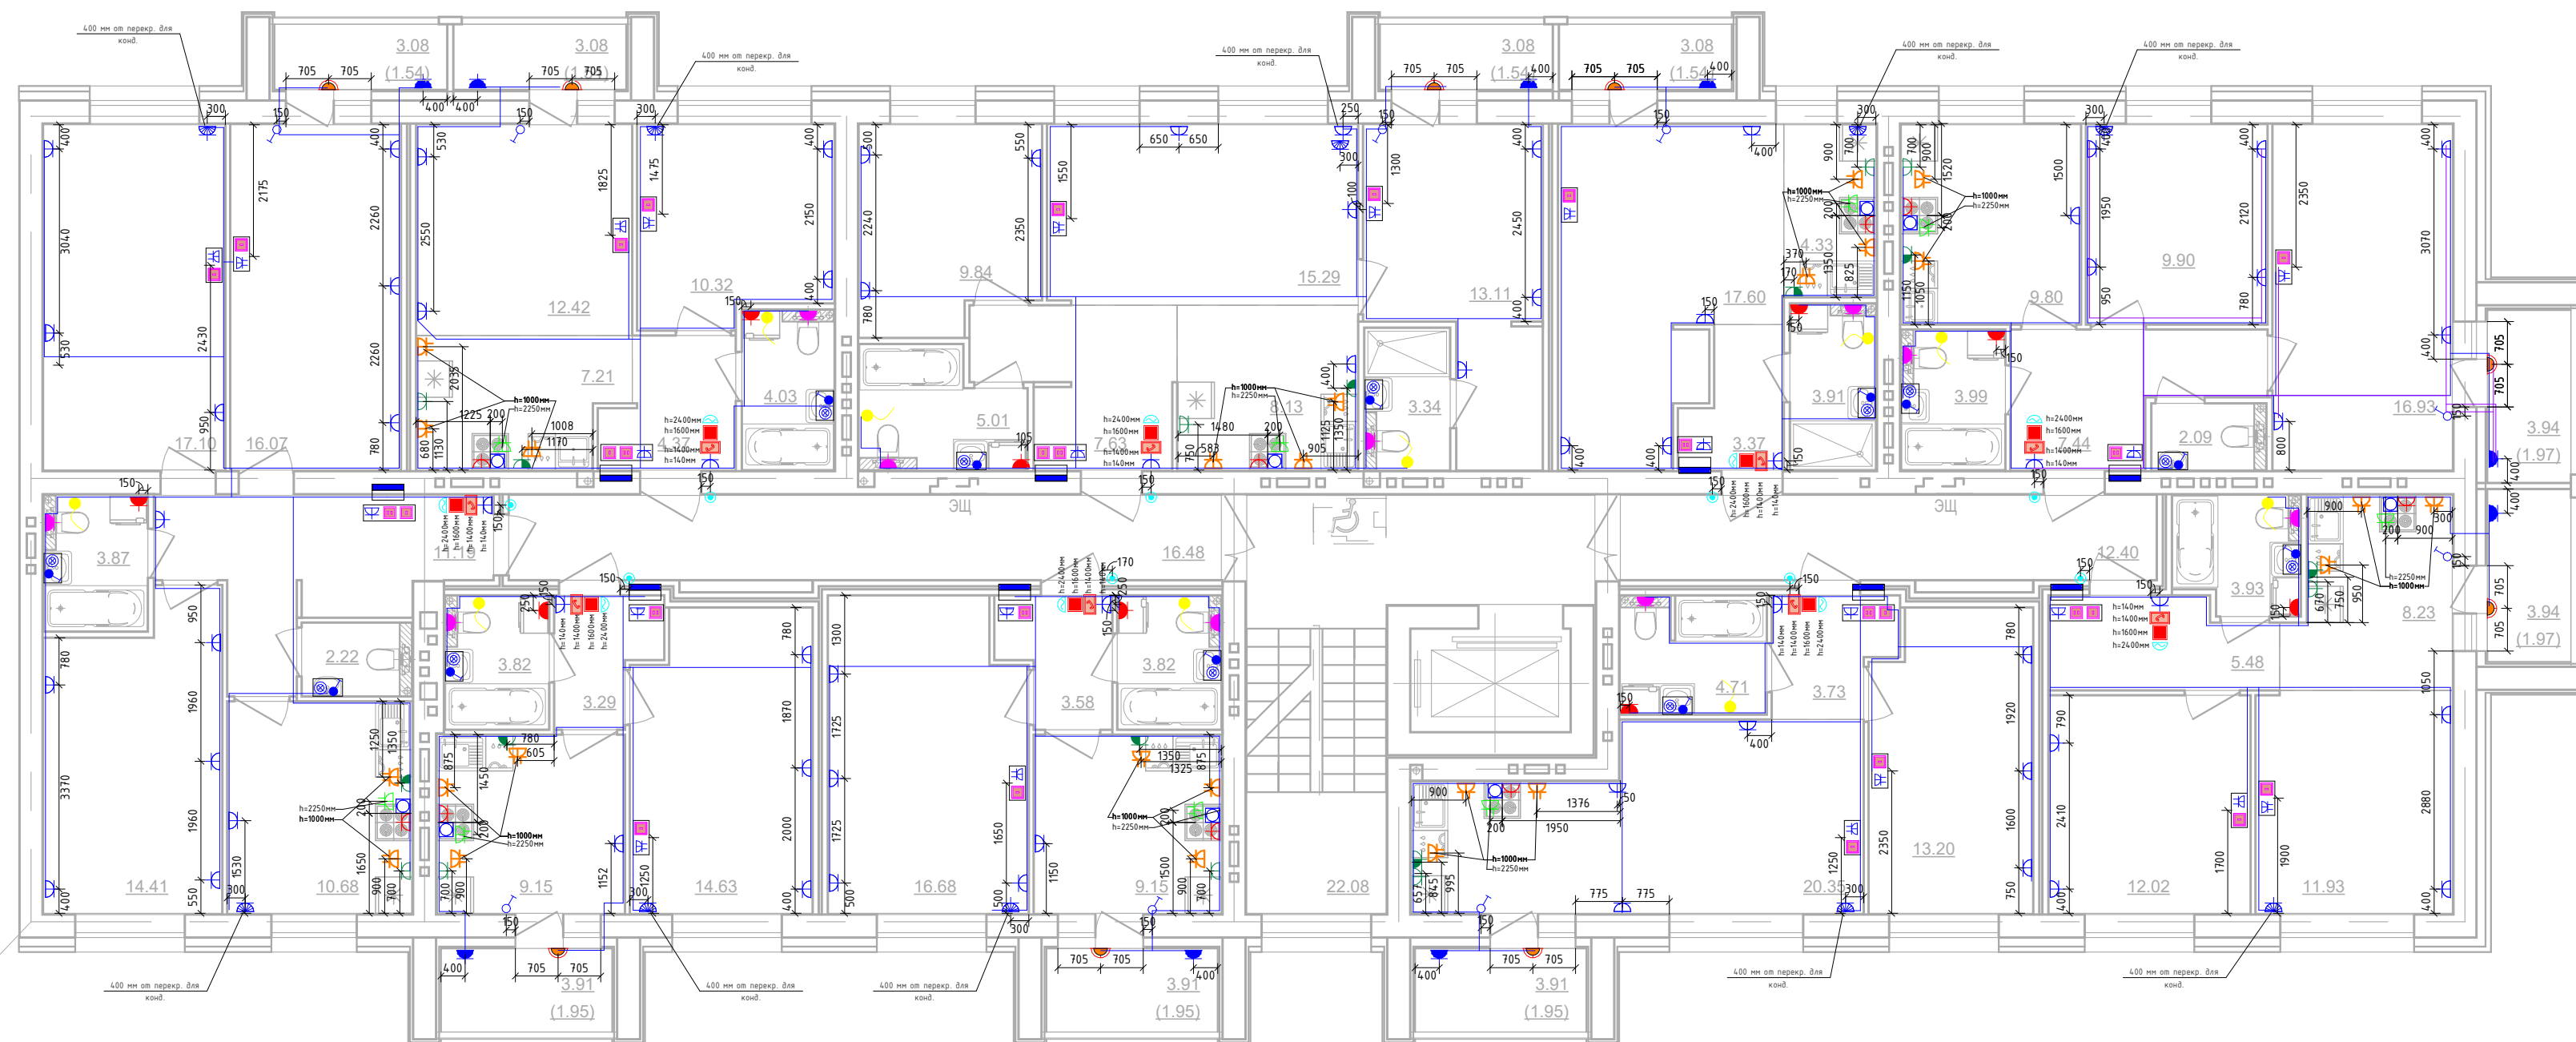

						01-01-484-2023 - ЭМ.30.4				
Изм.1	-	Зам.			03.25	Множквартирный жилой дом №23, расположенный в ЖК "Экан"в г.Киров (10 очередь строительства)				
Изм.	Кол.уч.	Лист	№ док.	Подп.	Дата	Секция 4		Стадия	Лист	Листов
Разработал	Абанькин							Р	34	
Проверил										
						План 6-го этажа.Секция №4. Розеточные сети.		 МАСШТАБ		
Н.контр.	Макрушин									
ГИП	Окатьева									


Инв. № подл.	Подп. и дата	Взам. инв. №	Согласовано	

Дом №23.План 1-этажа.
Секция №4 (6.эт)

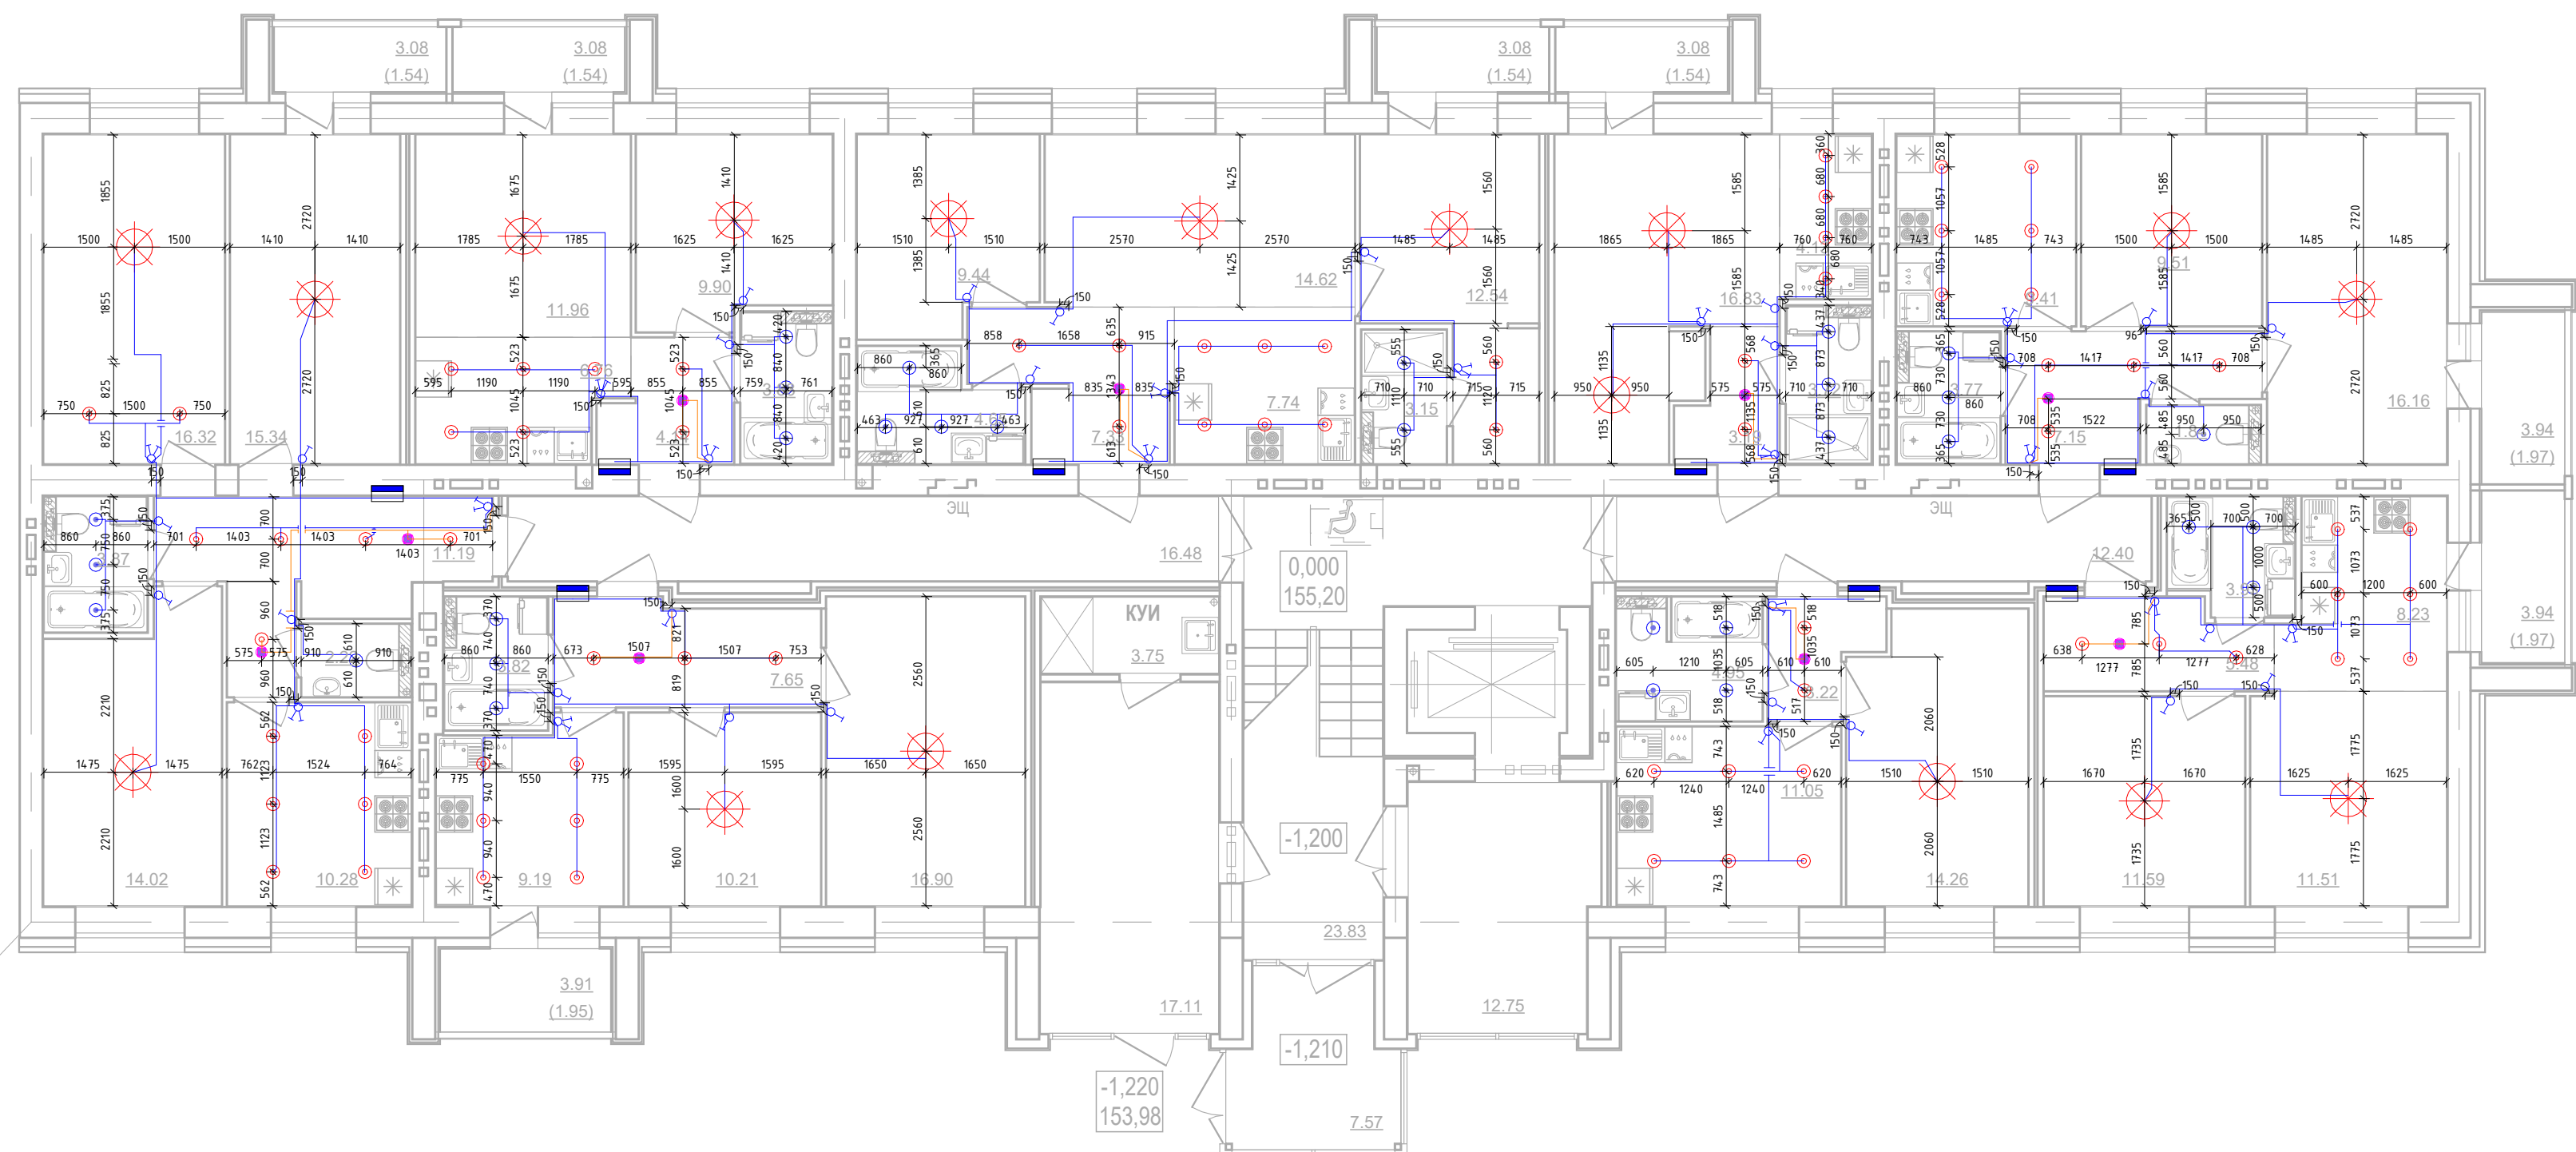

						01-01-484-2023 - ЭМ.ЭО.Ч					
						Многоквартирный жилой дом №23, расположенный в ЖК "Энак" в г.Куров (10 очередь строительства)					
Изм.	Кол.уч.	Лист	№ док.	Подп.	Дата	Секция 4			Стадия	Лист	Листов
Разработал	Абанькин								Р	35	
Проверил											
Н.контр.	Макрушин					План 1-го этажа.Секция №4. Электроосвещение.			 МАСШТАБ		
ГИП	Окальева										


Дом №23.План 2/3/4-этажа.
Секция №4 (6.эт)

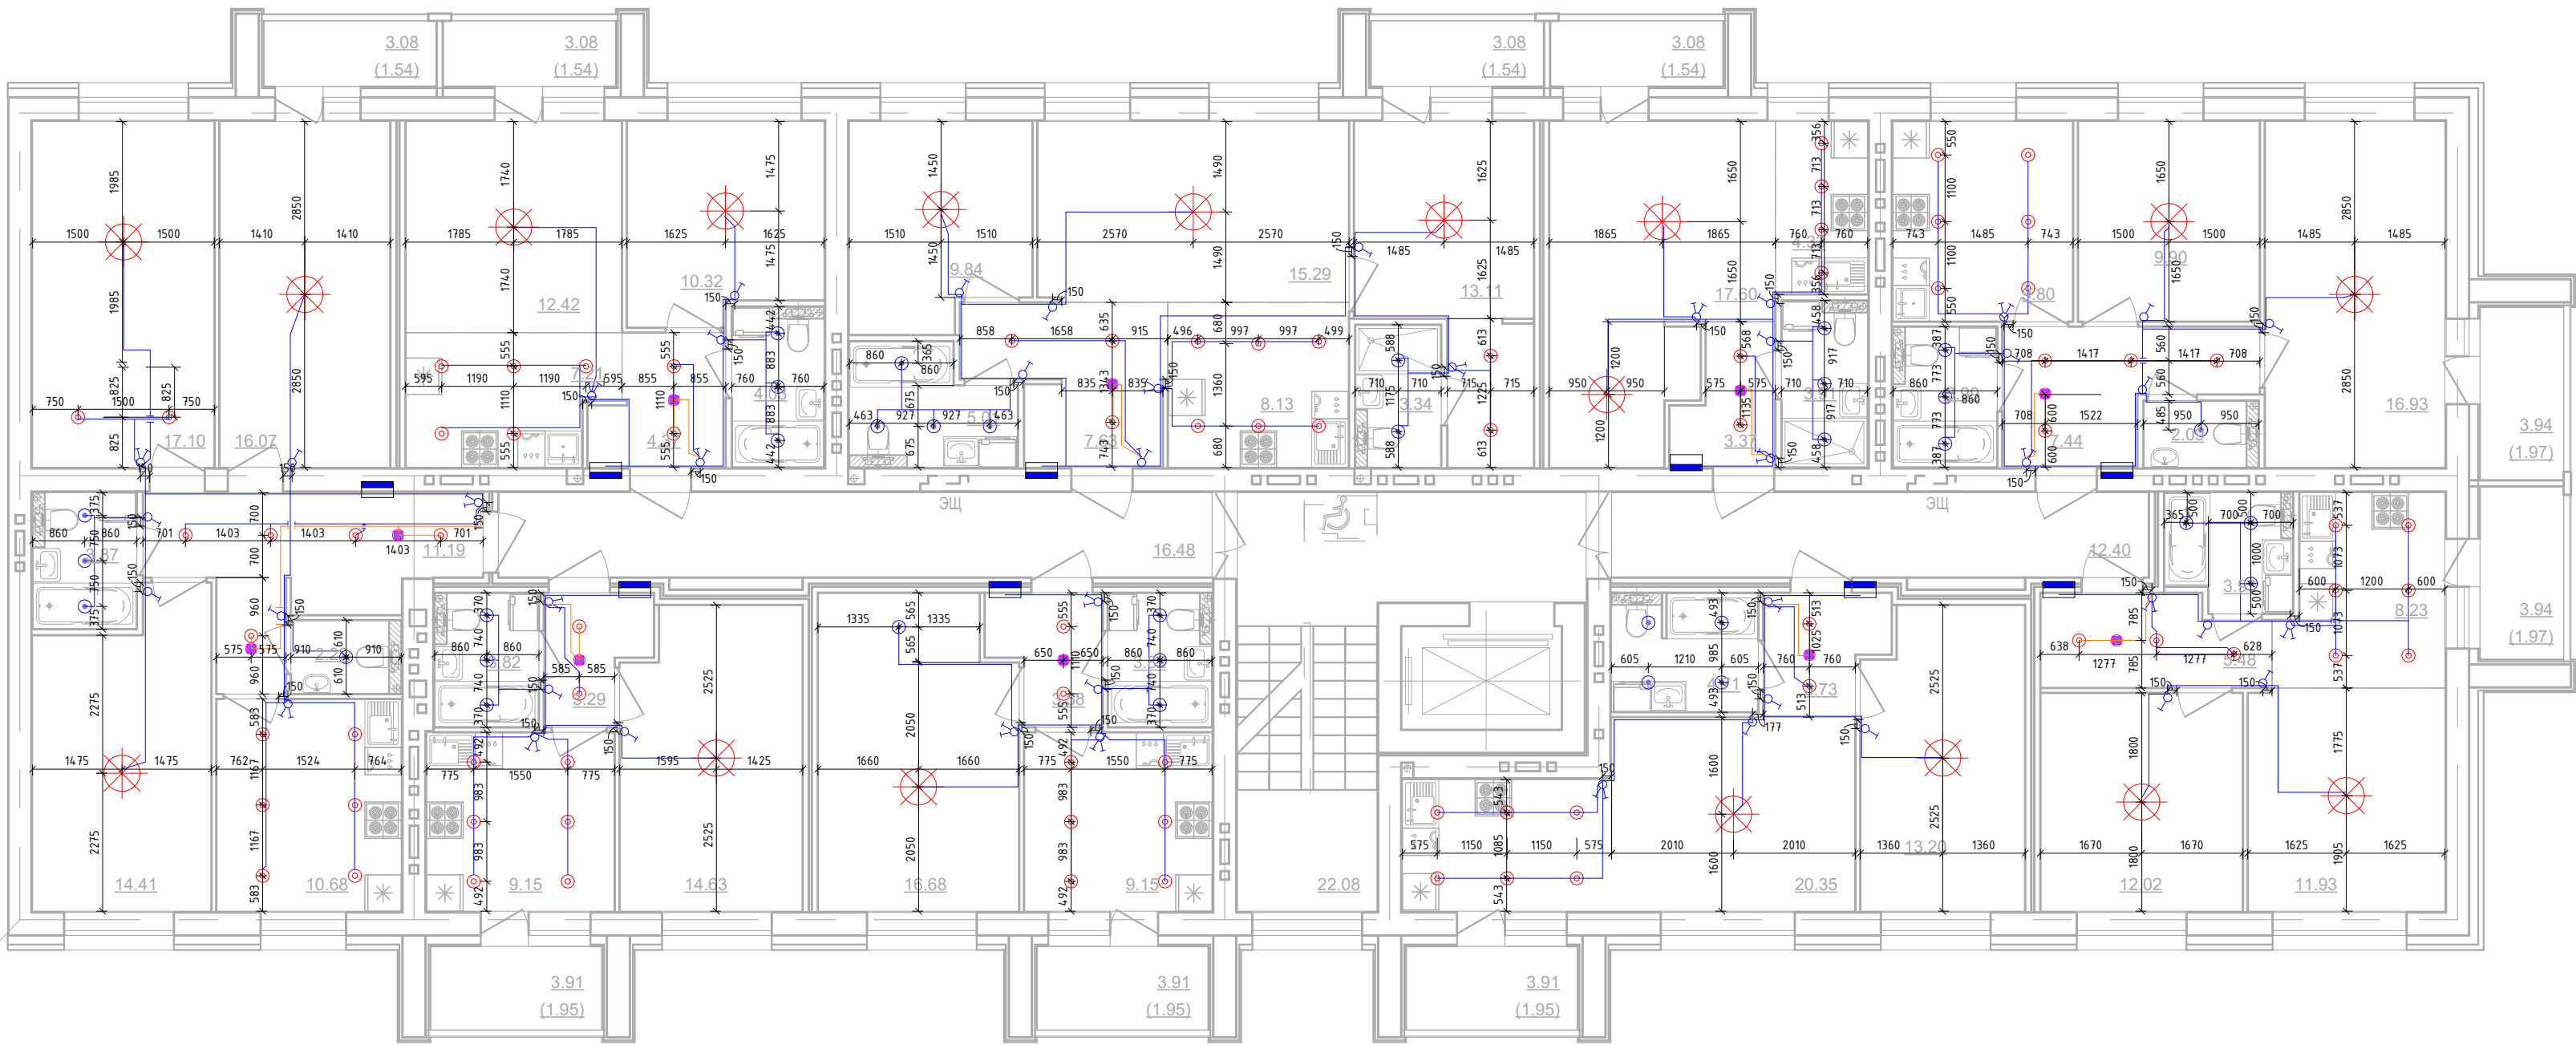

Инв. № подл.	Подп. и дата	Взам инв. №	Согласовано	

01-01-484-2023 - ЭМ.ЭО.Ч					
Многоквартирный жилой дом №23, расположенный в ЖК "Знак" в г.Киров (10 очередь строительства)					
Изм.	Кол.уч.	Лист	№ док.	Подп.	Дата
Разработал		Абанькин			
Проверил					
Секция 4				Стадия	Лист
				Р	36
План 2/3/4-го этажа.Секция №4. Электроосвещение.					
Н.контр.	Макрушин				
ГИП	Окальева			Формат А2А	

Дом №23.План 5-этажа.
Секция №4 (6.эт)

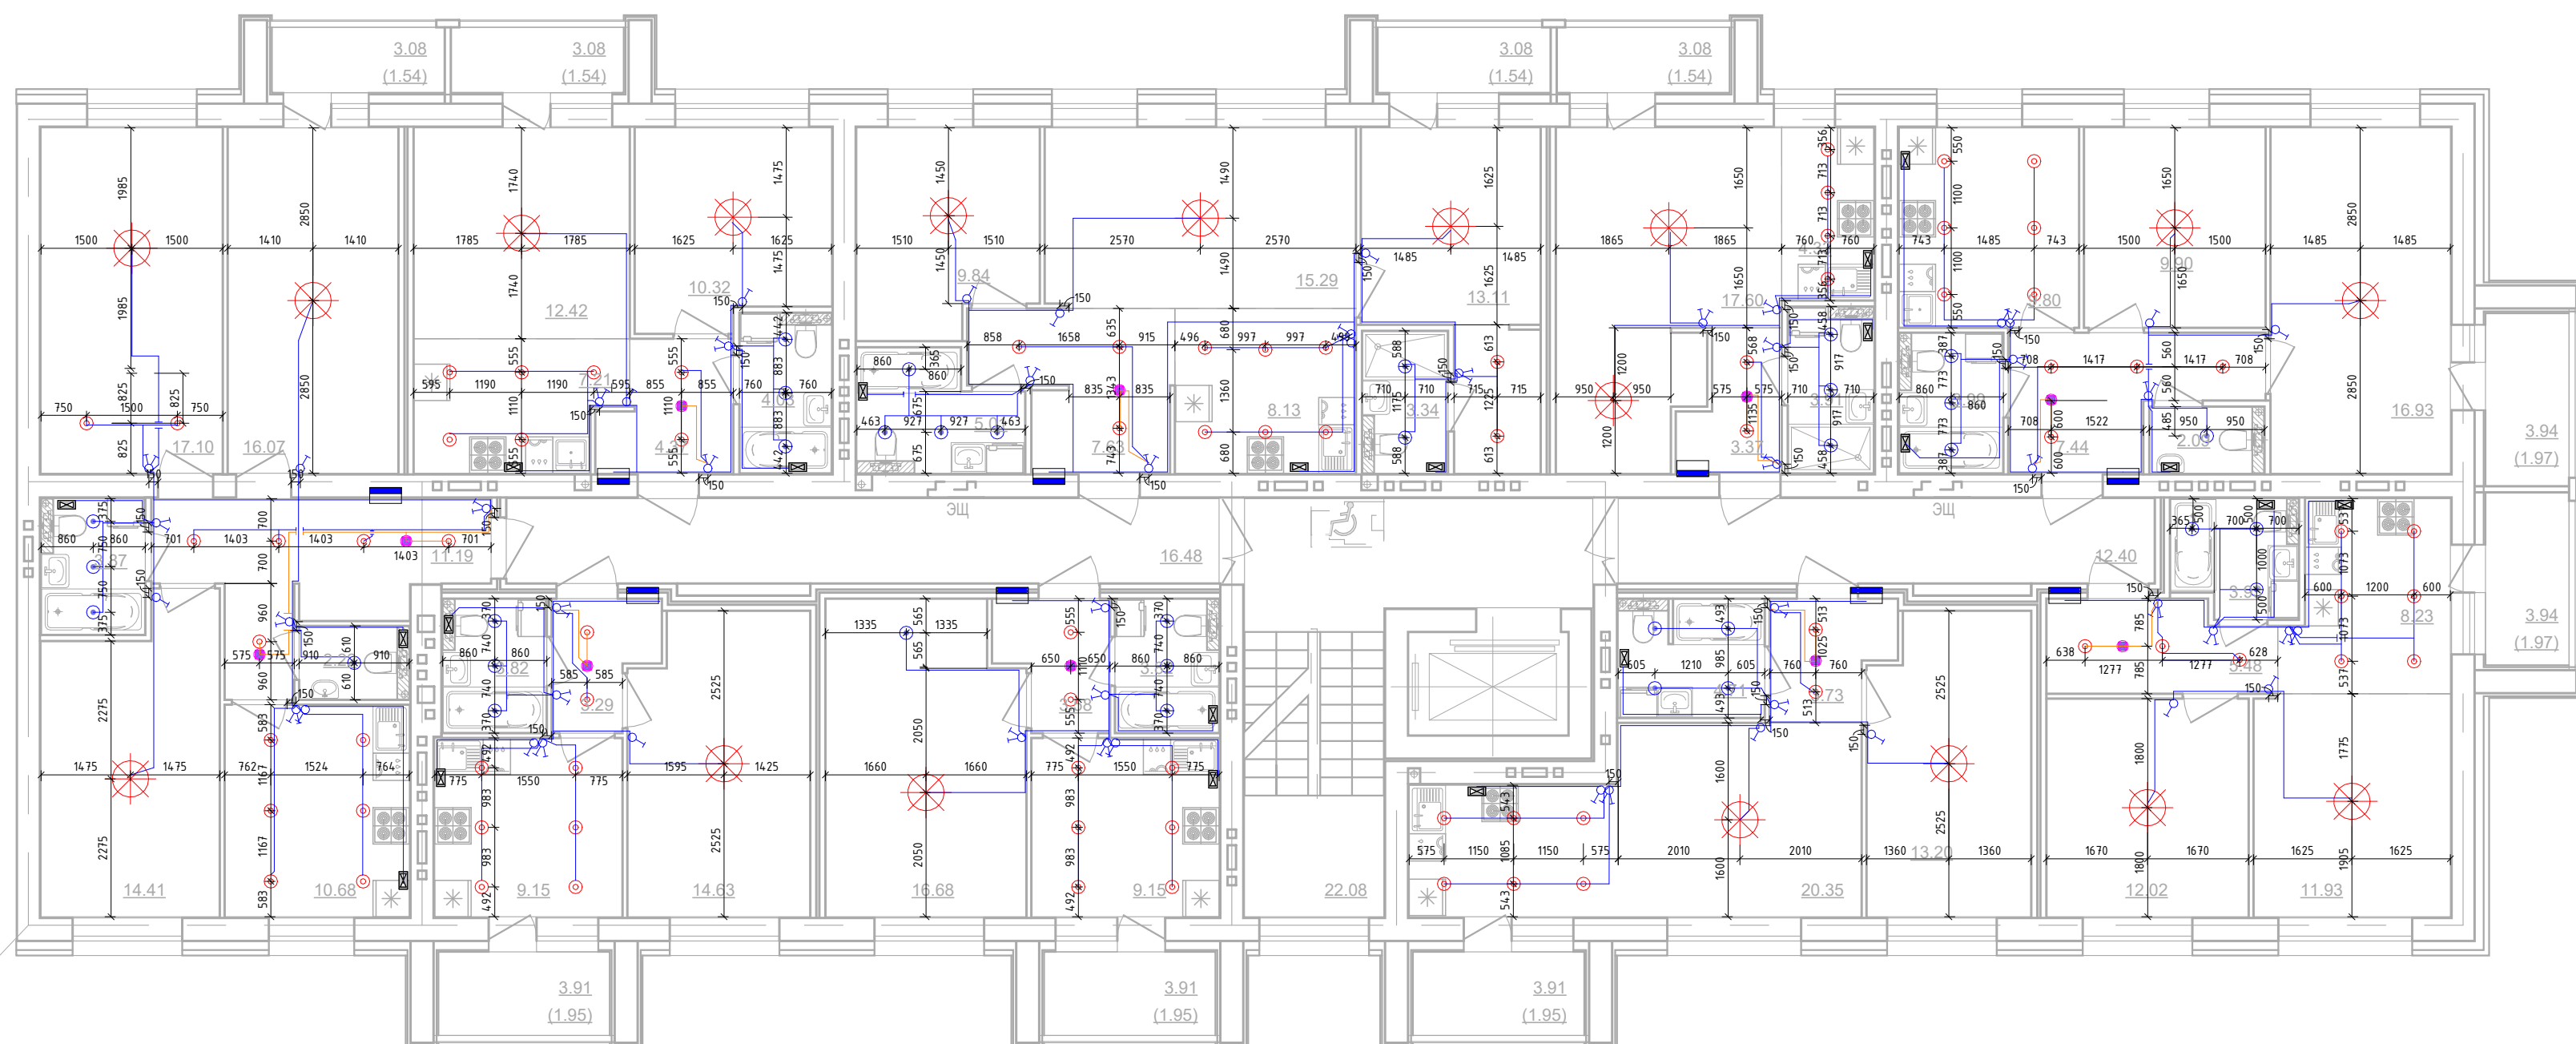

						01-01-484-2023 - ЭМ.ЭО.Ч			
						Многokвартирный жилой дом №23, расположенный в ЖК "Энак" в г.Куров (10 очередь строительства)			
Изм.	Кол.уч.	Лист	№ док.	Подп.	Дата	Секция 4	Стадия	Лист	Листов
Разработал	Абанькин						Р	37	
Проверил									
						План 5-го этажа.Секция №4. Электроосвещение.			
Н.контр.	Макрушин								
ГИП	Окальева								



Формат A2A


Согласовано

Взам. инв. №

Подп. и дата

Инв. № подл.

Дом №23.План 6-этажа.
Секция №4 (6.эт)

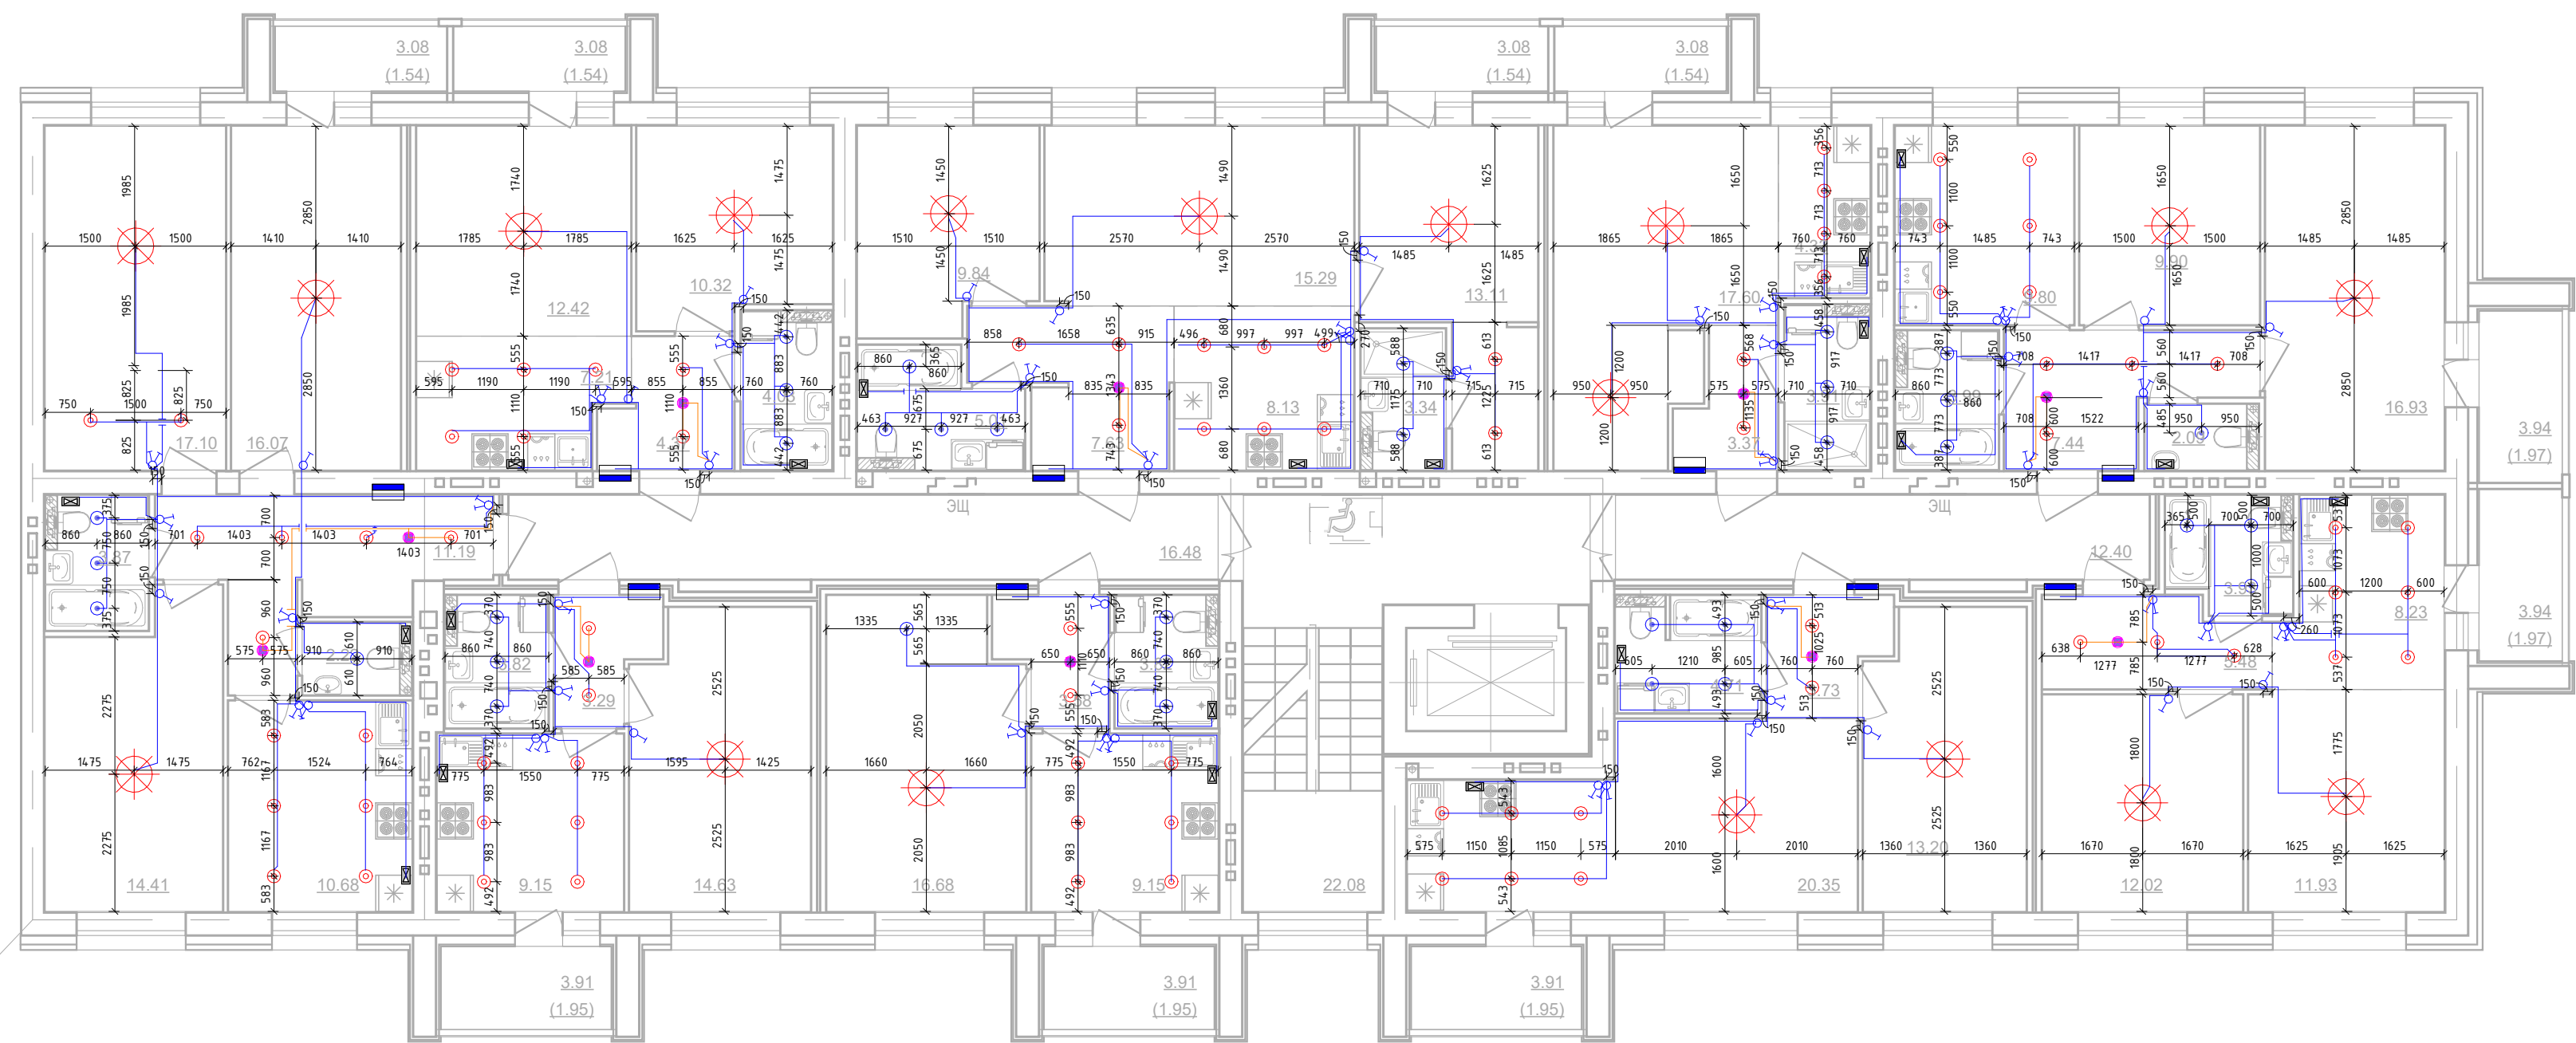

						01-01-484-2023 - ЭМ.ЭО.Ч				
Изм.1	-	Зам.			03.25	Множкквартирный жилой дом №23, расположенный в ЖК "Знак" в г.Киров (10 очередь строительства)				
Изм.	Кол.уч.	Лист	№ док.	Подп.	Дата	Секция 4		Стадия	Лист	Листов
Разработал		Абаныкин						Р	38	
Проверил										
						План 6-го этажа.Секция №4. Электроосвещение.				
Н.контр.		Макрушин								
ГИП		Окальева								